


LEGENDA DE EQUIPAMENTO		
AMBIENTES	EQUIPAMENTO (QTD)	DESCRIÇÃO
COZINHA DESPENSA COPA LACTÁRIO ADM	01	REFRIGERADOR VERTICAL INDUSTRIAL 4 PORTAS (COZINHA)
	01	REFRIGERADOR DOMÉSTICO "FROSTFREE" 410L (DESPENSA)
	01	REFRIGERADOR DOMÉSTICO "FROSTFREE" 300L (LACTÁRIO)
	01	FREEZER INDUSTRIAL VERTICAL 500L (DESPENSA)
	01	FOGO INDUSTRIAL 56 QUEIMADORES (3 DUPLOS E 3 SIMPLES) COM TORNO ACOPLADO (COZINHA)
	01	FOGO DOMÉSTICO DE 4 QUEIMADORES COM TORNO (LACTÁRIO)
	02	MICROONDAS 30L - LINHA BRANCA (COZINHA E LACTÁRIO)
	01	LAVALOUÇAS (COZINHA)
	01	ESTERILIZADOR PARA MAMODERAS PARA MICROONDAS (LACTÁRIO)
	01	LIQUIDIFICADOR INDUSTRIAL CAPACIDADE DE 15L (COZINHA)
	01	LIQUIDIFICADOR INDUSTRIAL CAPACIDADE DE 8L (COZINHA)
	01	LIQUIDIFICADOR INDUSTRIAL CAPACIDADE DE 4L (LACTÁRIO)
	01	BALANÇA DIGITAL DE PRATO COM CAPACIDADE MÍN. 300G (COZINHA)
	01	BALANÇA PLATAFORMA 150 kg (TRAGEM/ LAVAGEM)
	01	ESPRESSOR DE FRUTAS (COZINHA)
LAVANDERIA	01	BATEDERA PLANETÁRIA INDUSTRIAL 15L (COZINHA)
	01	MULTIPROCESSADOR DE ALIMENTOS (COZINHA)
	01	CENTRÍFUGA DE FRUTAS DE BOUW (COZINHA)
	01	MIXER DE ALIMENTOS 1L (COZINHA)
	01	CAFETERA ELÉTRICA 100W (SALA PROFESSORES)
	01	PURIFICADOR DE ÁGUA - REFRIGERADO (COPA FUNC., COZINHA, LACTÁRIO E SOLÁRIOS)
	01	EXAUSTOR INDUSTRIAL PARA FOGÃO DE 6 QUEIMADORES (COZINHA)
	01	LAVADORA DE ROUPAS 11 kg - LINHA BRANCA
	01	SECADORA DE ROUPAS 10 kg - LINHA BRANCA
	02	FERRÃO ELÉTRICO A SECO
APOIO GERAL	02	CARRÃO COLETO DE LIXO - CAPACIDADE 120,00 kg
	01	LIXEIRA DE SOL COM PEDRAL (SANT. INFANTES/ FRALDARIOS/ LACTÁRIO COZINHA/ TRAGEM)
	02	CONJUNTO DE LINHA PARA COLETA SELETIVA EM FIBRA DE VIDRO CAPACIDADE DE 50L (CIRCULAÇÃO BLOCO B/ ACESSO)
APOIO GERAL	02	BEBEDOURO ELÉTRICO ACESSÍVEL CAPACIDADE MÍN. 6L/h (CIRCULAÇÃO BLOCO B)
	01	BEBEDOURO INDUSTRIAL DE 26L (REFEITÓRIO PATIO COBERTO)
	01	APARELHO DE AR CONDICIONADO SPLIT 18.000BTU'S (SALA MULTÍTIPO)
	02	APARELHO DE AR CONDICIONADO SPLIT 18.000BTU'S (ADMINISTRAÇÃO/ SALA DOS PROFESSORES)
	02	TELEVISOR DE 32" (SALA MULTÍTIPO/ SALA DOS PROFESSORES)
	02	APARELHO DE VÍDEO (SALA MULTÍTIPO/ SALA DOS PROFESSORES)
	15	VENTILADOR DE PAREDE/REDECHES 110V (PRÉ-ESCOLA MULTÍTIPO/ ADMINISTRAÇÃO/ SALA DOS PROFESSORES)
	06	APARELHO DE SOM TIPO MICROSYSTEM COM ENTRADA USB E CARTÃO DE MEMÓRIA (CRECHE 1 E 2/ PRÉ-ESC. 6, MULTÍTIPO)

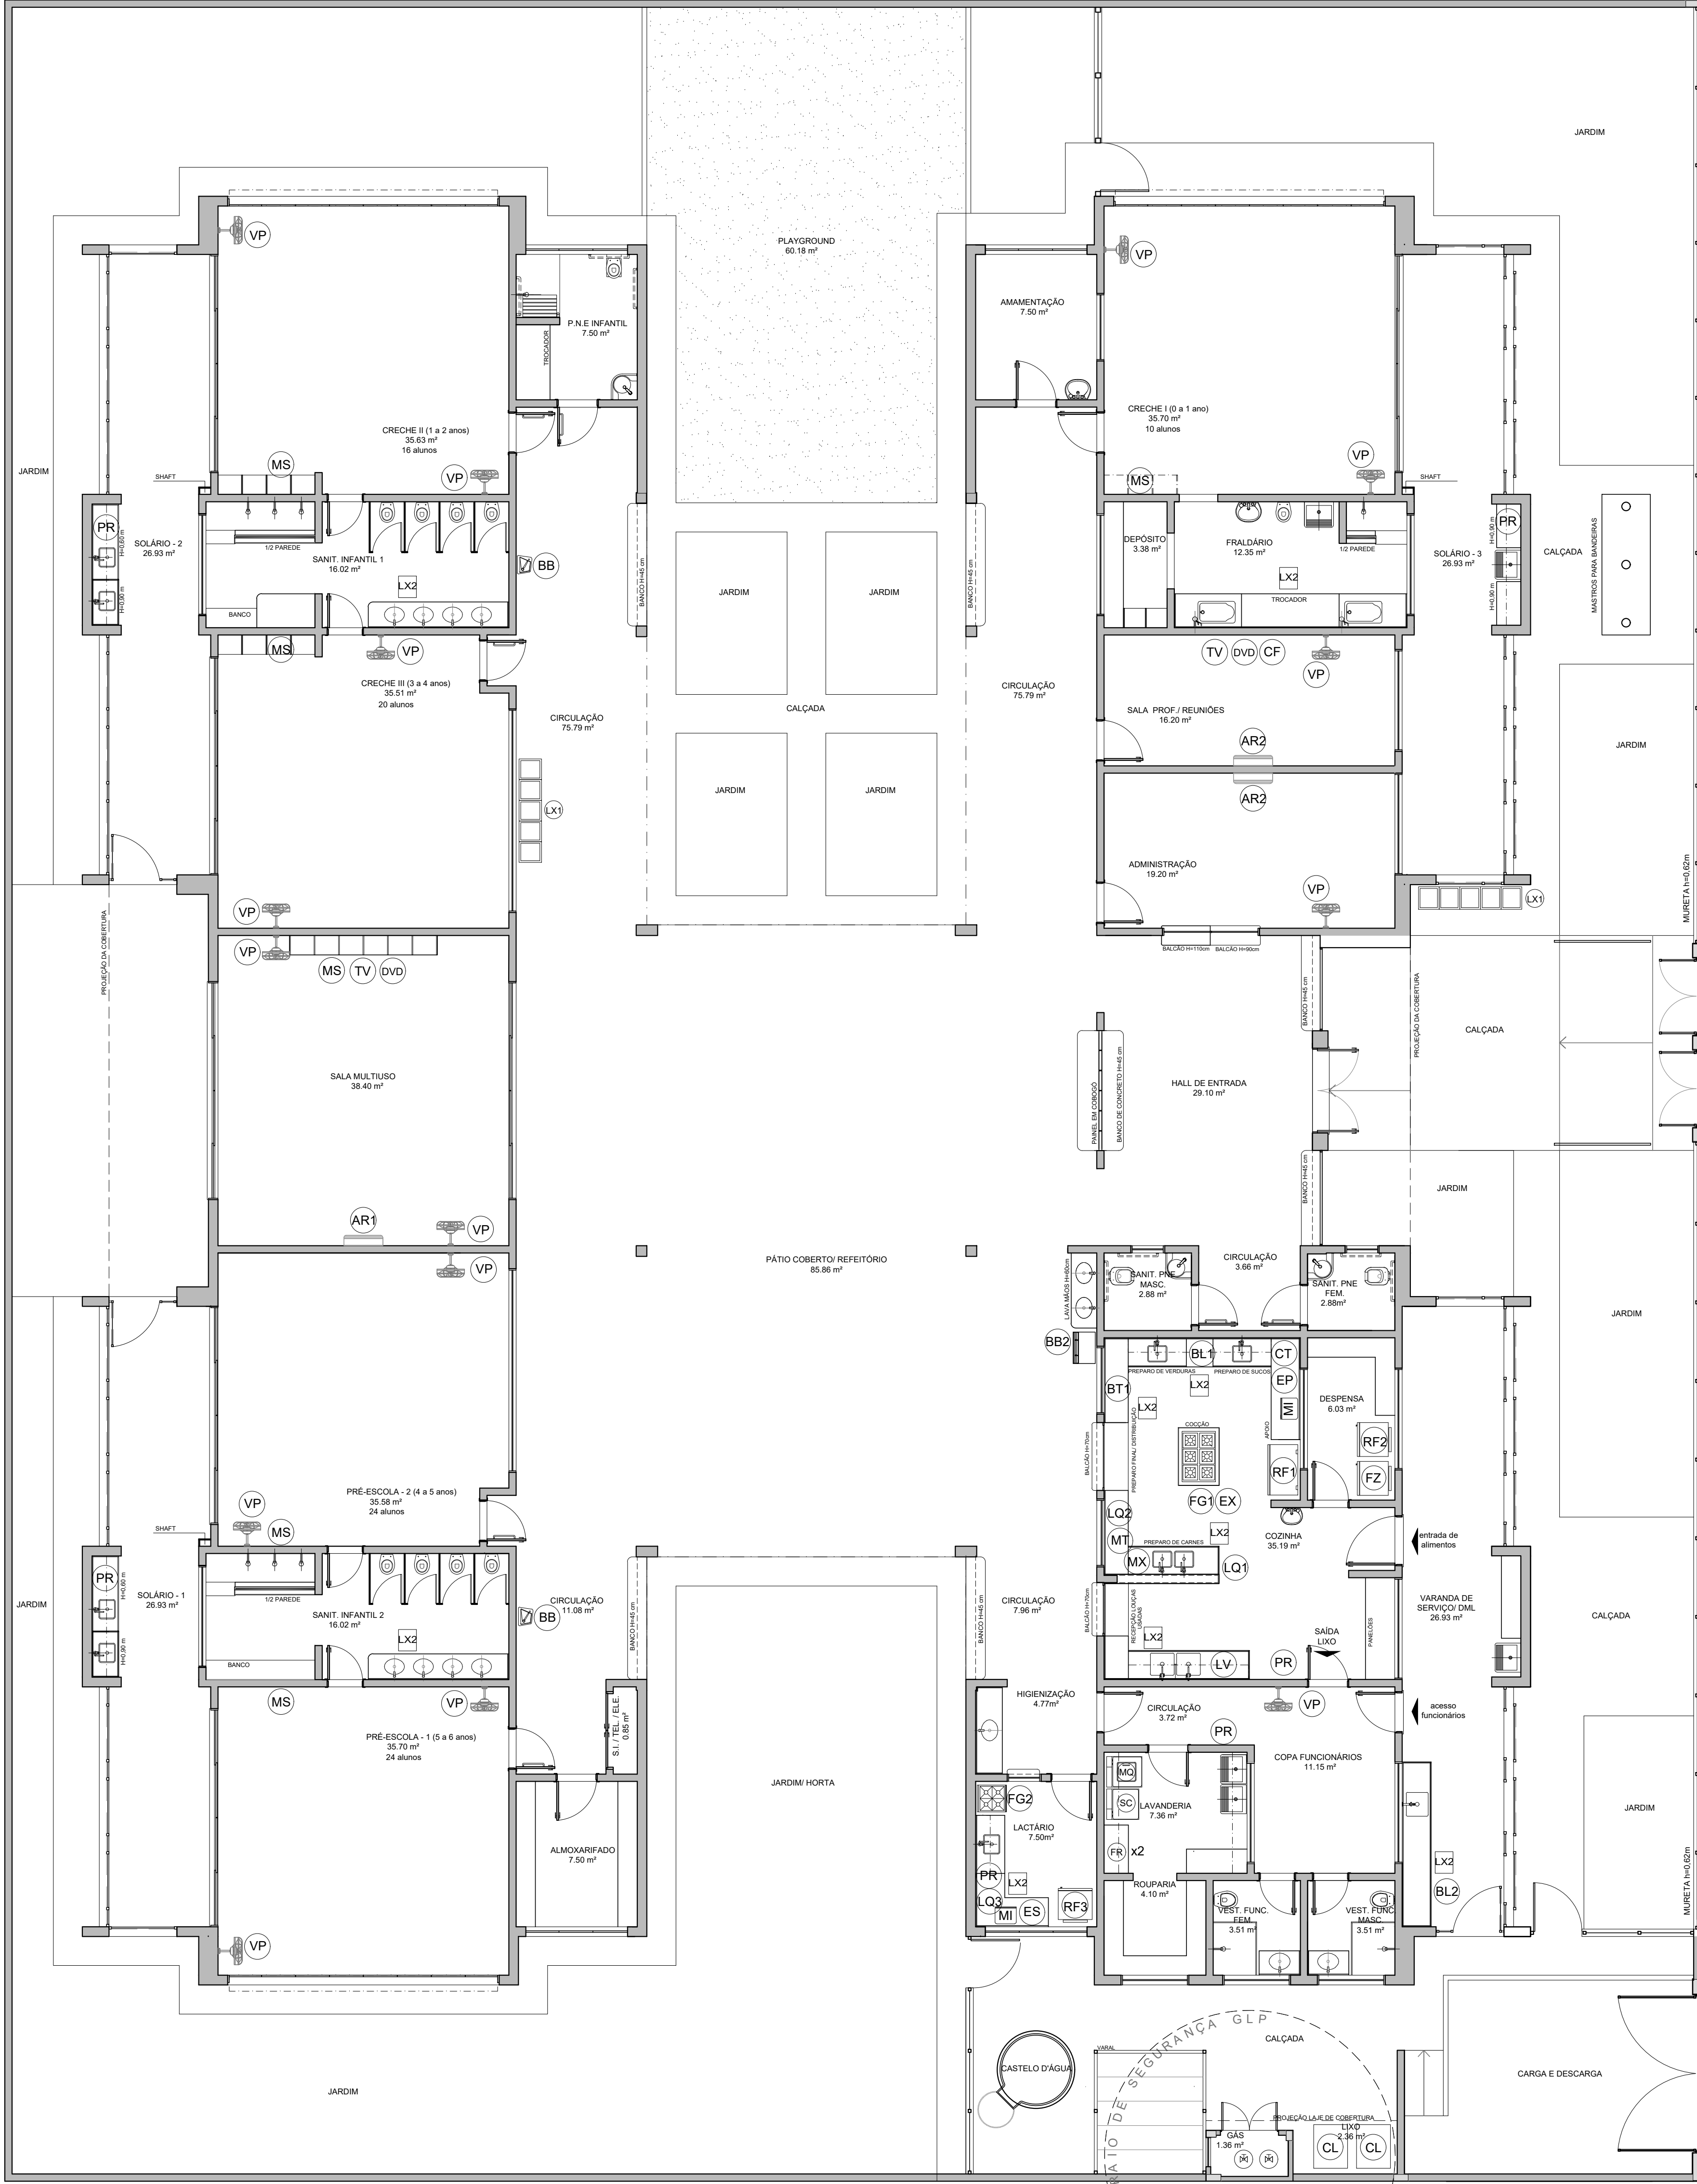

1 PLANTA DE LAYOUT - EQUIPAMENTO
ESCALA 1/75

NOTAS

- MEDIDAS E NÍVEIS EM METROS.
- VERIFICAR POSIÇÃO EXATA DOS PLANEJOS NO PROJETO ESTRUTURAL.
- VERIFICAR DETALHES CONSTRUTIVOS PERTINENTES NAS PRANCHAS DE DETALHAMENTO.
- EM CASO DE CONFLITO DE INFORMAÇÕES ENTRE O PROJETO GRÁFICO E O MEMORIAL DESCRITIVO, PREVALECE A INFORMAÇÃO CONTIDA NOS DESENHOS.
- ALTERAÇÕES NESTE PROJETO SOMENTE COM AUTORIZAÇÃO EXPRESSA DO FNDE.

REFERÊNCIAS

- PLANILHA DE QUANTITATIVOS.
- MEMORIAL DESCRITIVO E ESPECIFICAÇÕES TÉCNICAS.

LEGENDA:			
	INDICAÇÃO NÍVEL PLANTA E CORTE		INDICAÇÃO DE VISTAS
	INDICAÇÃO DE CORTES		ESPECIFICAÇÕES DE MATERIAIS
	INDICAÇÃO DE FACHADAS		INDICAÇÃO DE EIXOS
	INDICAÇÃO DE PORTAS E JANELAS		INDICAÇÃO DE ELEMENTOS (BANCADAS, PRATELEIRAS E ETC.)

S. EXERCÍCIO FINAL		12/12/2018		DOV		
REVISÃO	DESCRIÇÃO	APPROVADO	DATA	EXEC.	VERIF.	APROV.
		SECRETARIA DE OBRAS E URBANISMO				
TÍTULO: CRECHE BAURREIRA						
LOCAL: RUA "C", ATUAL RUA FÁBIO LÚCIO DOS SANTOS, N.º 50, BARREIRA - 2º DISTRITO - SAQUAREMA - RJ						
PROJETO: PLANTA BAIXA - LAYOUT EQUIPAMENTO						
DE-041.18-ARQ-004=0						
PROJETO: PROJETO FNDE						
RESPONSÁVEL: CAUCREIA						
ESCALA: 1/75 - 1/1000						
DATA: DEZEMBRO/2018						
PRANCHAS: 04						