


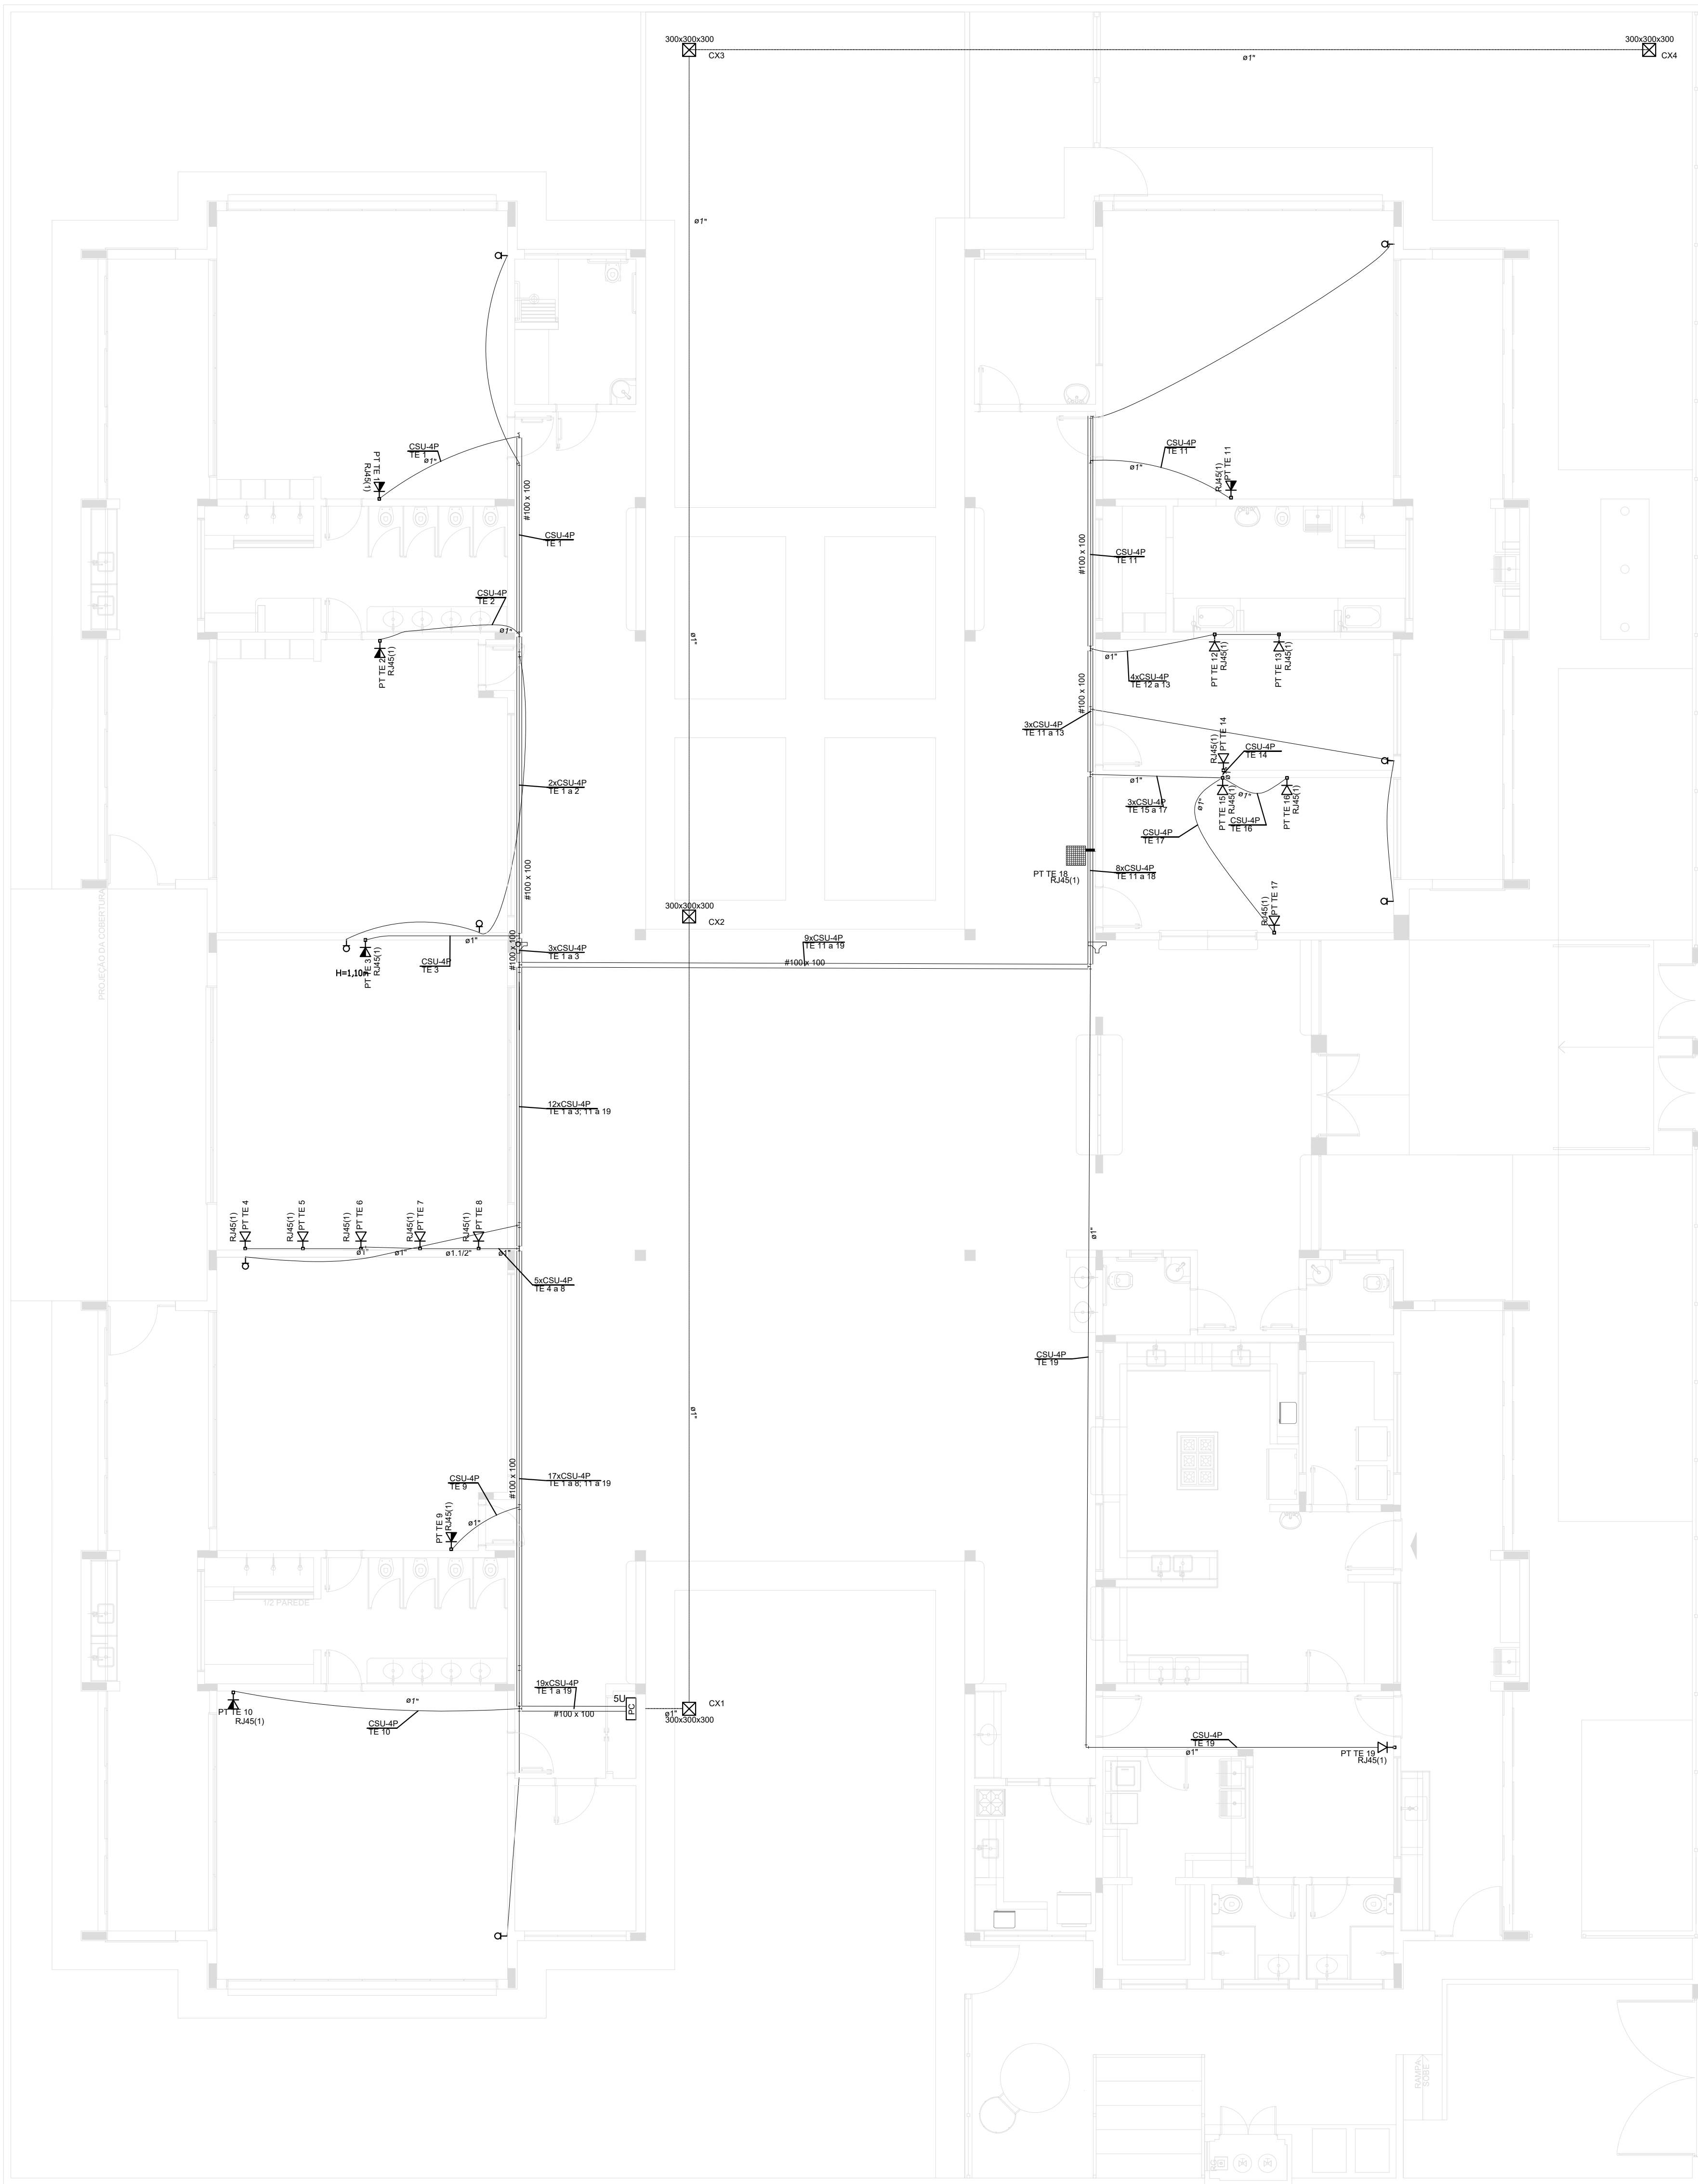


1 PLANTA BAIXA  
ESCALA 1/75

| LEGENDA |                                         |
|---------|-----------------------------------------|
|         | TUBULAÇÃO QUE SOBE                      |
|         | TUBULAÇÃO QUE DESCE                     |
|         | CAIXA DE PASSAGEM DE CABLOP NO PISO     |
|         | CAIXA DE PASSAGEM DE CABLOP NO TETO     |
|         | PONTO DE TV A 1,10m DO PISO             |
|         | SU RACK ABERTO COM QUADRO DE CABLOP-19" |
|         | TOMADA RJ45 - 0,30m DO PISO             |
|         | TOMADA RJ45 - 1,10m DO PISO             |
|         | ACESS POINT                             |

| NOTAS IMPORTANTES |                                                                                                                                                                             |
|-------------------|-----------------------------------------------------------------------------------------------------------------------------------------------------------------------------|
| 01                | AS TUBULAÇÕES AQU ESPECIFICADAS DEVEM TER SEU USO UNICO E EXCLUSIVO PARA O FIM QUE O FOI ESPECIFICADO EM PROJETO.                                                           |
| 02                | DEVEM SER UTILIZADAS PARA TODA A INSTALAÇÃO ESPECIFICADA NESTE PROJETO. ELETRODUTOS FLEXIVEL CORRUGADO TUBEXFLEX REFORÇADO EM PARDE E ELETRODUTO AQU GALVANIZADO ENTERRADO. |
| 03                | OS ELETRODUTOS AQU ESPECIFICADOS NÃO DEVEM SER SUBMETIDOS A CURVAS QUEM.                                                                                                    |
| 04                | SEU UTILIZADOS PARA ESTE FIM, CURVAS PREC FABRICADAS COM CÂNGULO E MATERIAL COMPATIBLES COM A TUBULAÇÃO EM QUESTÃO.                                                         |
| 05                | UTILIZAREMOS BOMBA E ANELAS COM DIAMETRO E MATERIAL COMPATIBLES COM A TUBULAÇÃO.                                                                                            |
| 06                | PARA A FIXAÇÃO DOS ELETRODUTOS AS CAIXAS DE PASSAGEM.                                                                                                                       |
| 07                | TODOS OS MATERIAIS EMPREGADOS PARA A CONFEÇÃO DOS PROJETOS AQU DESCRITOS.                                                                                                   |
| 08                | DEVEM ATENDER AS ESPECIFICAÇÕES PRECISADAS NA NBR 6119-2004, SEM RELATIVAS AO PROJETO EM QUESTÃO.                                                                           |
| 09                | A REDE TV ANTENA TV SERA APARENTE SOB O TELHADO. A ANTENA SERA POSICIONADA NO LOCAL DE MELHOR SINAL. A DISTANCIA DO INSTALADOR.                                             |
| 10                | TUBOS NÃO PRODUZIDOS SOB O FIM, CAIXAS NÃO INDICADAS SERÃO NRI - SUDO.                                                                                                      |
| 11                | A REDE DEVERA SER CERTIFICADA PARA CAT 6.                                                                                                                                   |

| NOTAS                                                                                                      |  |
|------------------------------------------------------------------------------------------------------------|--|
| - AS TERMINAÇÕES DAS TUBULAÇÕES TERÃO BOMBA E ANELAS METALICAS.                                            |  |
| - TODA A TUBULAÇÃO SERA QUADA COM ARAME GALVANIZADO COM R = 1,85mm AO 17 16 ANG.                           |  |
| - DEVERA SER BOBINA EM CADA CAIXA DE SAIDA DO PASSAGEM, UMA FOLHA NOS FIOS DE TRES VERTES O LADO DA CAIXA. |  |
| - OS FIOS DEVERA IR DIRETO AS ENTRADAS DE DISTRIBUICAO.                                                    |  |
| - OS FIOS NAO DEVERA TER BOMBA AO LONGO DO SEU TRAJETO.                                                    |  |

RACK CENTRAL 2 PADRÃO 19" -  
DEVERA SER INSTALADO UMA REDE PARA CABLOP  
DO LADO DO BOM  
E UMA REDE COM 4 TOMADA RJ45

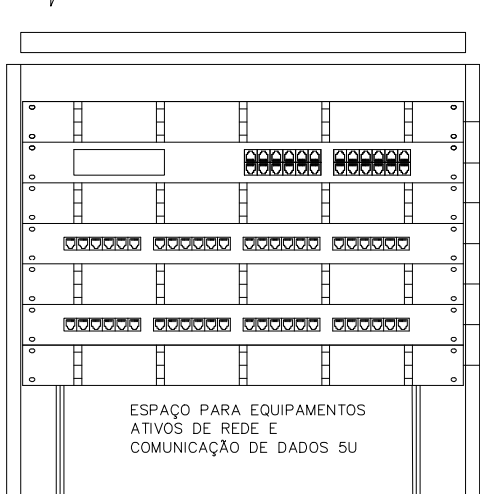

DETALHE RACK DE 5U8  
VISTA FRONTAL  
SEM ESCALA TÍPICO

- NOTAS:
- EXECUTAR ESTE PROJETO JUNTAMENTE COM O PROJETO ESTRUTURAL E ELÉTRICO;
  - ANTES DA CONCRETAGEM PREVER PASSAGEM PARA AS TUBULAÇÕES DENTRO DOS LIMITES ESTABELECIDOS PELA NBR 6119-2004;
  - ALTERAÇÕES NESTE PROJETO SOMENTE COM AUTORIZAÇÃO EXPRESSA DO FNDE.

- REFERÊNCIAS:
- MEMORIAL DESCRITIVO E ESPECIFICAÇÕES TÉCNICAS;
  - PLANILHA DE QUANTITATIVOS.