


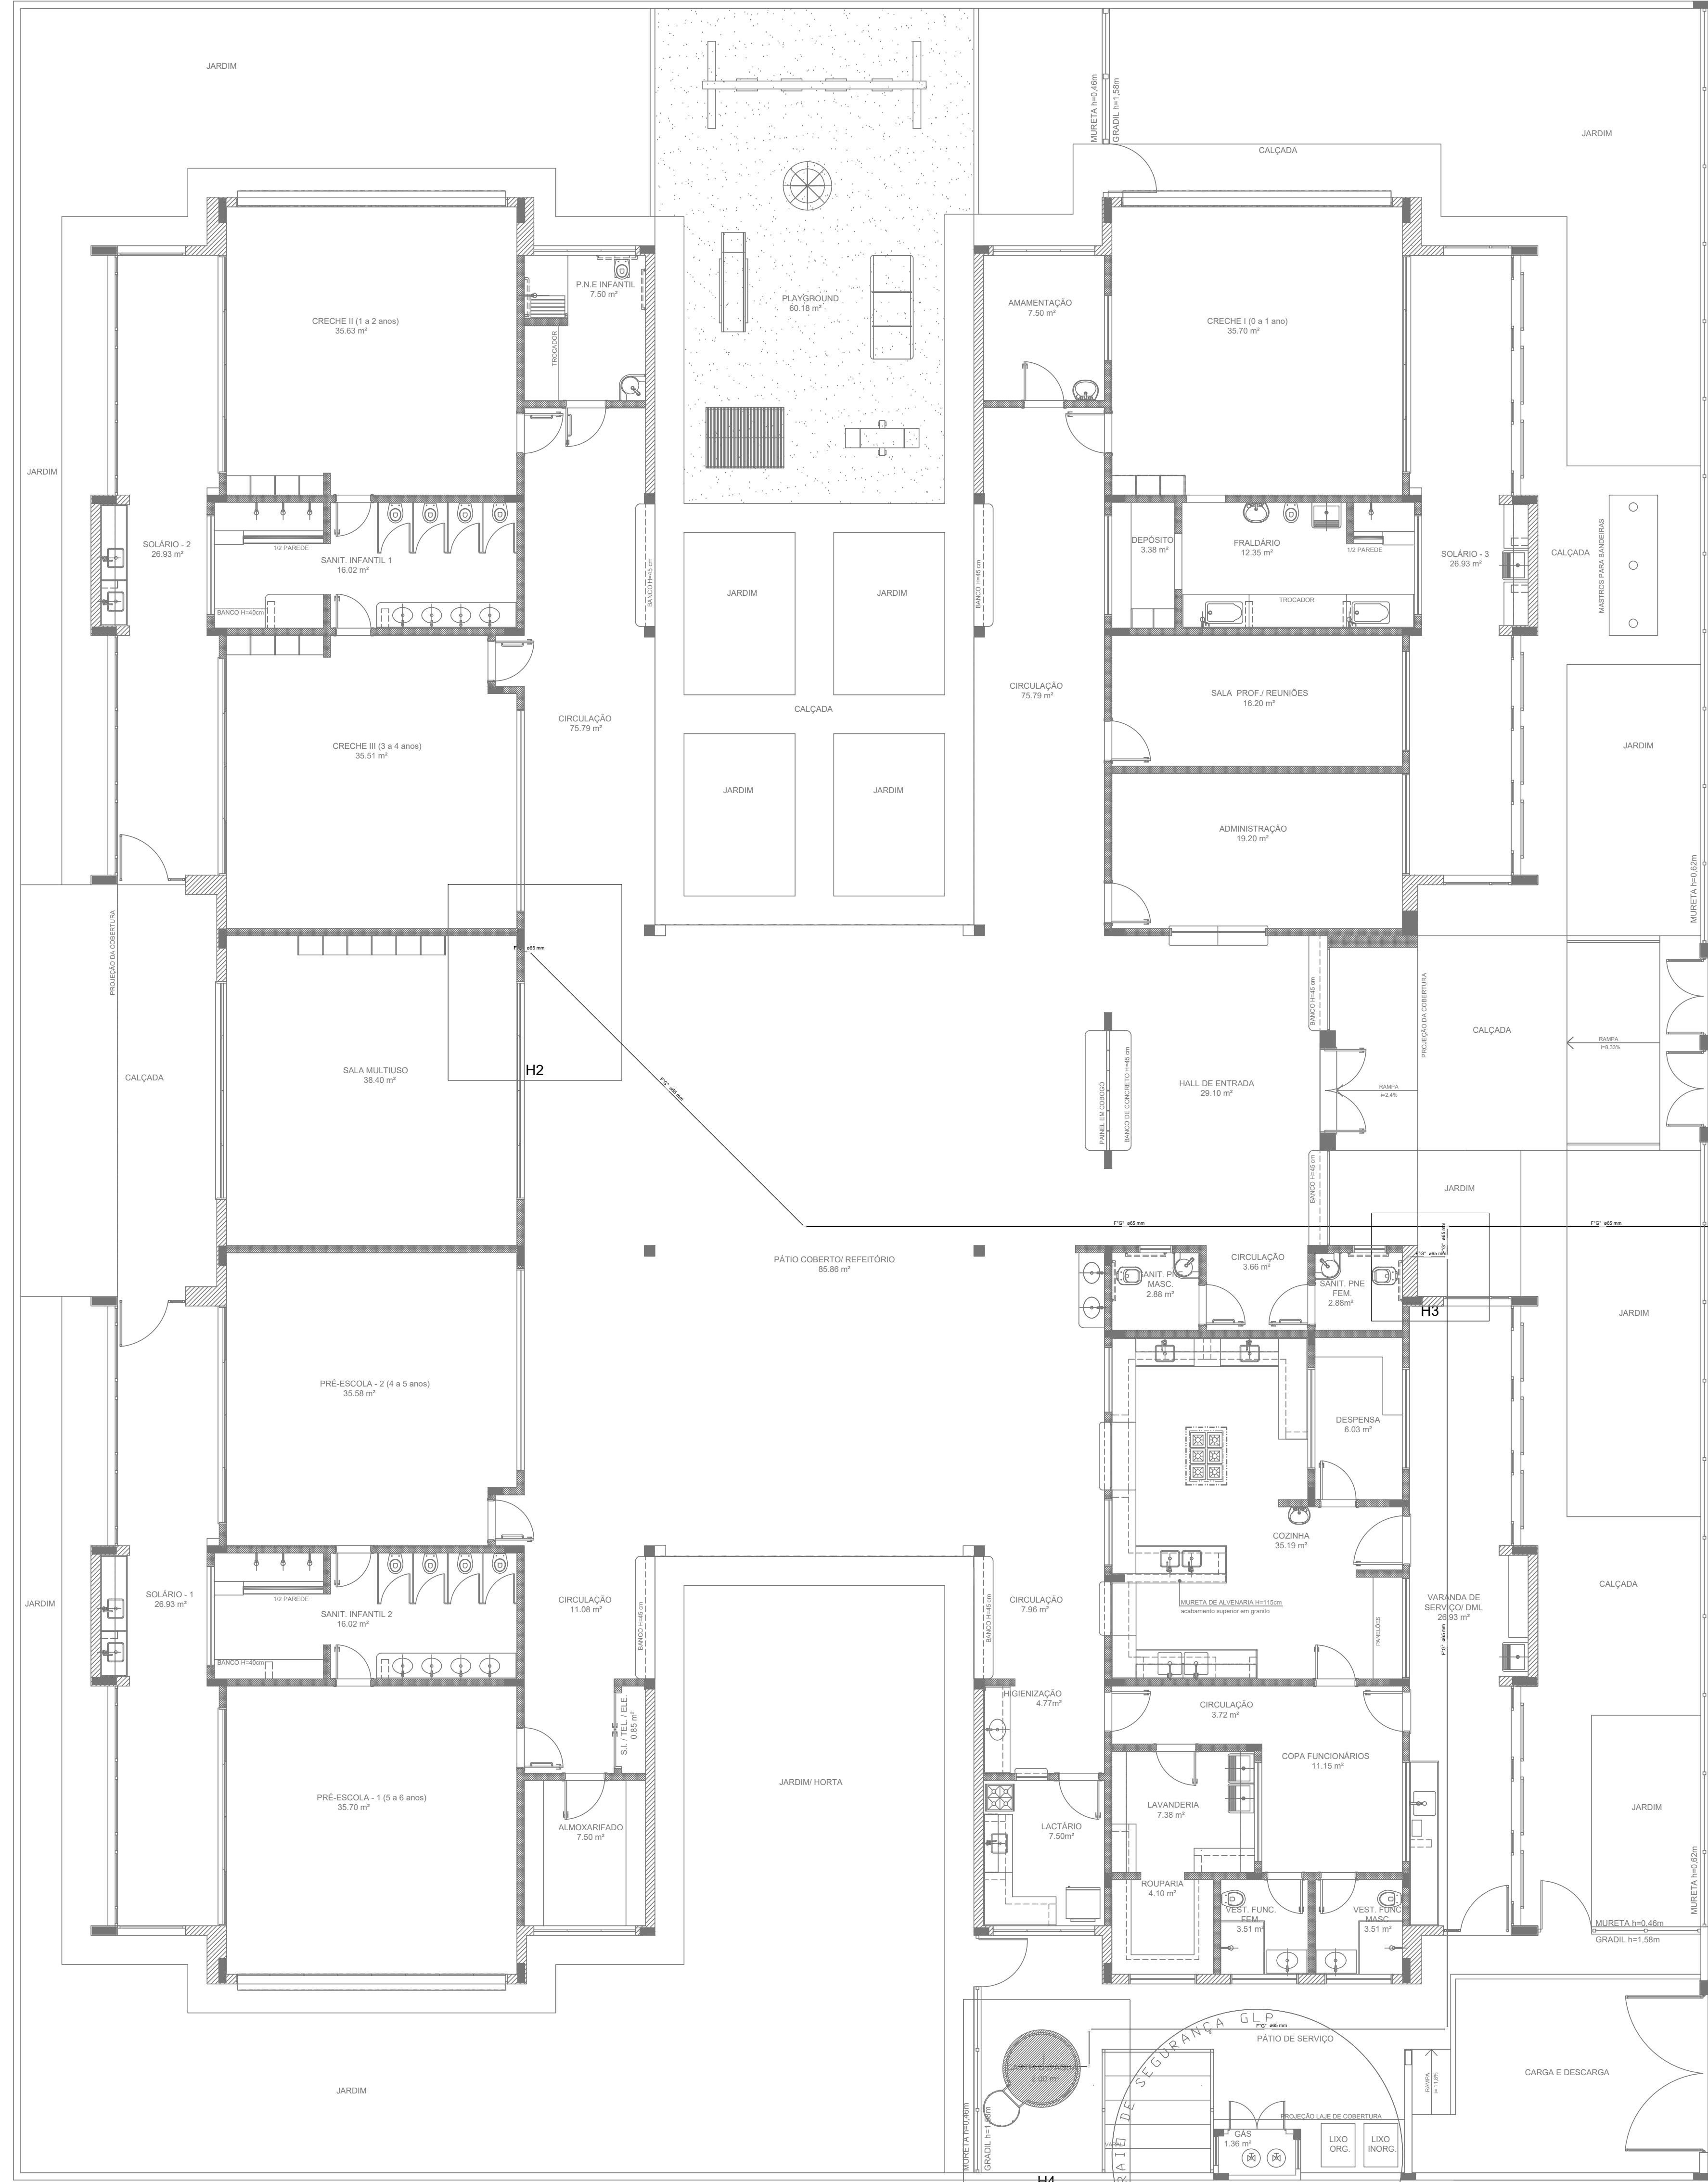

1 PLANTA DE LANÇAMENTO DA REDE
ESCALA 1/75



2 INDICAÇÃO DOS DETALHES
ESCALA 1/75

SIMBOLOGIA DE SINALIZAÇÃO - NBR 13434-2 - ITEM 5.3 e 5.4 DA ABNT				
CÓDIGO	SÍMBOLO	SIGNIFICAÇÃO	FORMA E COR	APLICAÇÃO
12		SADA DE EMERGÊNCIA	SÍMBOLO: RETANGULAR FUNDO: VERDE PICTOGRAMA: FOTOLUMINESCENTE	DURA FACE, INDICAÇÃO DO SENTIDO (ESQUERDA OU DIREITA) DE UMA SAÍDA DE EMERGÊNCIA
13		SADA DE EMERGÊNCIA	SÍMBOLO: RETANGULAR FUNDO: VERDE PICTOGRAMA: FOTOLUMINESCENTE	INDICAÇÃO DE SAÍDA DE EMERGÊNCIA UTILIZADA COMO COMPLEMENTAÇÃO DO PICTOGRAMA FOTOLUMINESCENTE (COSTA OU INFERIOR DO ARCO)
23		EXTINTOR DE INCÊNDIO	SÍMBOLO: QUADRADO FUNDO: VERMELHA	INDICAÇÃO DE LOCALIZAÇÃO DOS EXTINTORES DE INCÊNDIO
25		ABRIGO DE MANGUEIRA E HIDRANTE	PICTOGRAMA: FOTOLUMINESCENTE	INDICAÇÃO DE ABRIGO DA MANGUEIRA DE INCÊNDIO COM HIDRANTE NO RES. INTERIOR

LEGENDA	
	HIDRANTE SIMPLES
	HIDRANTE DE PASSADO
	CENTRAL DE ALARME
	EXTINTOR PORTÁTIL C/ CARGA DE PÓ ABC C/ CAPACIDADE EXTINTORA 2-A-20-B-C 8kg
	EXTINTOR PORTÁTIL C/ CARGA DE DÍÓXIDO DE CARBONO COM CAPACIDADE EXTINTORA 5-B-C - 8kg
	PONTO DE ILUMINAÇÃO DE EMERGÊNCIA DE ACLARAMENTO - BLOCO AUTÔNOMO DE LED

NOTAS:

- OS PROJETOS DEVEM SER ADAPTADOS TÉCNICAMENTE CONFORME AS EXIGÊNCIAS DO CORPO DE BOMBEIROS ESTADUAL;
- O ENTE FEDERADO DEVERÁ REALIZAR AS ALTERAÇÕES NECESSÁRIAS ATÉ A APROVAÇÃO E, APÓS ESTA, INCLUIR NO SISTEMA - SIMEC - NOVO PROJETO E NOVA ART DO ENGENHEIRO RESPONSÁVEL PELAS ADEQUAÇÕES;
- EXECUTAR ESTE PROJETO JUNTAMENTE COM O PROJETO ESTRUTURAL;
- A TUBULAÇÃO DEVERÁ SER EM FERRO MALEÁVEL CLASSE 10;
- ANTES DA CONCRETAGEM PREVER PASSAGEM PARA AS TUBULAÇÕES DENTRO DOS LIMITES ESTABELECIDOS PELA NBR 6118:2014.

REFERÊNCIAS:

- MEMORIAL DESCRITIVO E ESPECIFICAÇÕES TÉCNICAS;
- PLANILHA DE QUANTITATIVOS.

A	SORVEDORES DE INCORPORABILIDADE	12/10/2018	DOV
REVISÃO	DESCRIÇÃO	DATA	EXEC. VERIF. APROV.
PREFEITURA SAQUAREMA		APPROVADO	
TRABALHO E RESPEITO		SECRETÁRIO DE OBRAS E URBANISMO	
SECRETARIA DE OBRAS E URBANISMO			
PLANTA DE COMB. A INCÊNDIO - LANC. REDE DE HIDRANTES - PLANTA BAIXA DO TERREO			
TÍTULO		CRECHE BARREIRA	
LOCAL		RUA "C", ATUAL RUA FÁBIO LÚCIO DOS SANTOS, N.º 50	
PROJETO		ARG. ELETRÔNICO	
BARREIRA - 2º DISTRITO - SAQUAREMA - RJ		DE-041.18-INS-401A.DWG	
RESPONSÁVEL - CAUCREIA		DE-041.18-INS-401	
ESCALA		PRANCHETA	
1/75		DEZEMBRO/2018	
01			