 
 
 
 
 
 
 
 



LEGENDA	
	CASA DE IMPRESSÃO EXISTENTE IMPLANT
	CASA DE PASSADINHO
	CASA DE SERVIÇO
	CASA INFORMAL
	REDECIADO
	BONDE DE RESERVAÇÃO LIMA
	PAÇO INFORMAL
	PAÇO REZO
	CORREIO DO CARTÃO - COLUNA
	ALCEIO 40
	ALCEIO 60
	ALCEIO 80 - COLUNA
	ALCEIO IMPLANT
	ALCEIO IMPLANT COM RESERVAÇÃO
	LAVATÓRIO RESIDENCIAL, COM INFILTR
	LAVATÓRIO DE USO GERAL
	W.C. 20m - DE 40m
	W.C. 40m DE LAVAR DUFFAS - DE 40m
	PLA DE CENIZA RESIDENCIAL, COM INFILTR 40m
	FANAL DE VENTILAÇÃO
	RESERVAÇÃO EXTERNA
	RESERVAÇÃO EXTERNA - SUPERIOR
	TANQUE DE LAVAR 40m
	TE 40
	TE 60
	TE 80
	TE 1100

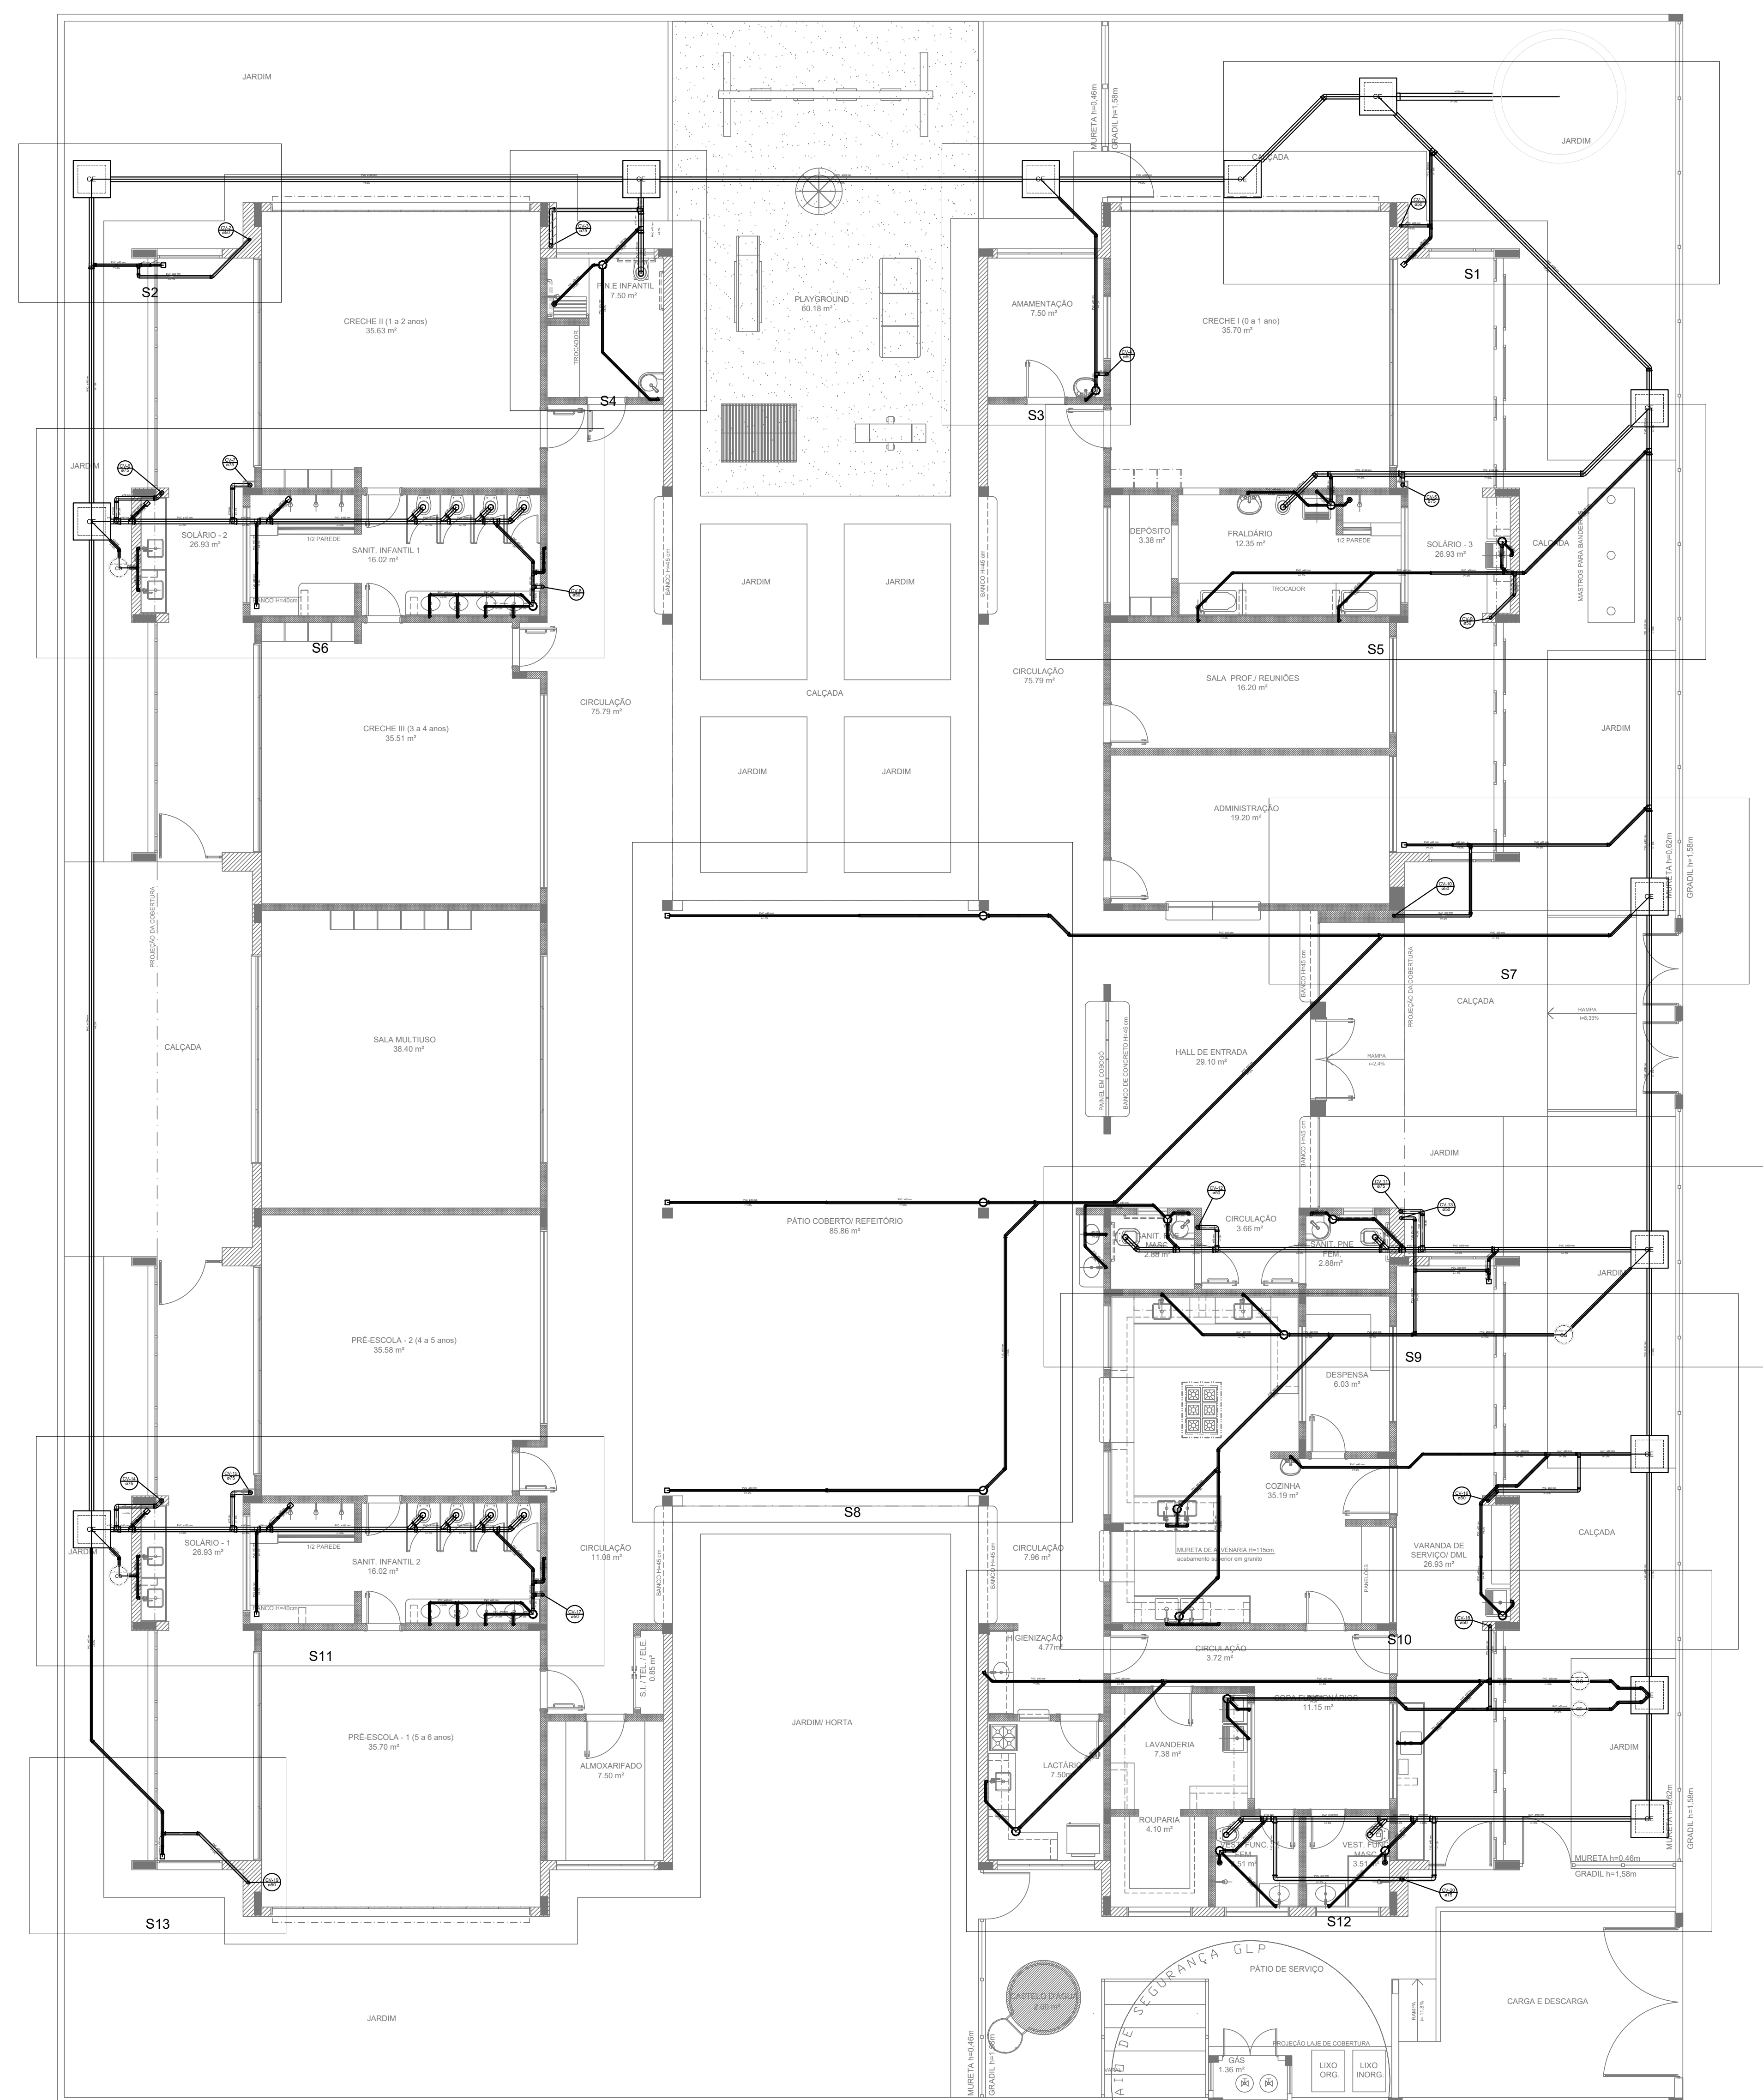

1 PLANTA BAIXA
ESCALA 1/75

NOTAS:

- OS PROJETOS DEVEM SER ADAPTADOS TÉCNICAMENTE CONFORME AS NECESSIDADES MUNICIPAIS.
- PARA A COLETA DOS DEJETOS OBSERVAR POSTURAS MUNICIPAIS;
- CASO SEJA NECESSÁRIO A ELABORAÇÃO DE PROJETO DE FOSSA E SUMIDOURO, ESTE FICARÁ A CARGO DO ENTE FEDERADO;
- EXECUTAR ESTE PROJETO JUNTAMENTE COM O PROJETO ESTRUTURAL;
- ANTES DA CONCRETAGEM PREVER PASSAGEM PARA AS TUBULAÇÕES DENTRO DOS LIMITES ESTABELECIDOS PELA NBR 6118:2014;

REFERÊNCIAS:

- MEMORIAL DESCRITIVO E ESPECIFICAÇÕES TÉCNICAS;
- PLANILHA DE QUANTITATIVOS.

A CORRESPONDÊNCIA DE INCORPORAÇÕES E DETALHE DO DESIVO DE ELEMENTOS ESTRUTURAIS		DI/12/2014				BOV	
REV.	CORREÇÃO DO CASBMO	DESCRIÇÃO	DATA	EXEC.	VERIF.	APROV.	
 <div style="text-align: center;"> <h1 style="margin: 0;">PREFEITURA</h1> <h1 style="margin: 0;">SQUAREMA</h1> <p style="margin: 0;">TRABALHO E RESPEITO</p> </div>		APROVADO					
			_____ SECRETARIO DE OBRAS E URBANISMO				
SECRETARIA DE OBRAS E URBANISMO							
<div style="display: flex; justify-content: space-between;"> <div> TITULO PLANTA DE ESGOTO SANITARIO - CRESCHE BARRIEIRA </div> <div> INDICACAO DOS DETALHES - PLANTA BAIXA LOCAL: RUA "C", ATUAL, RUA OABIO LUIZ DOS SANTOS, N.º 50 BARRIEIRA - 2º DISTRITO - SAGUAREMA - RJ </div> </div>							
PROJETO		Nº		ANO		E-DE-041.18-INS-602-A.DWG	
		ESCALA		DATA		PRINCHA	
RESPONSÁVEL - CAUCIREA		1/75		DEZEMBRO/2014		-602	