



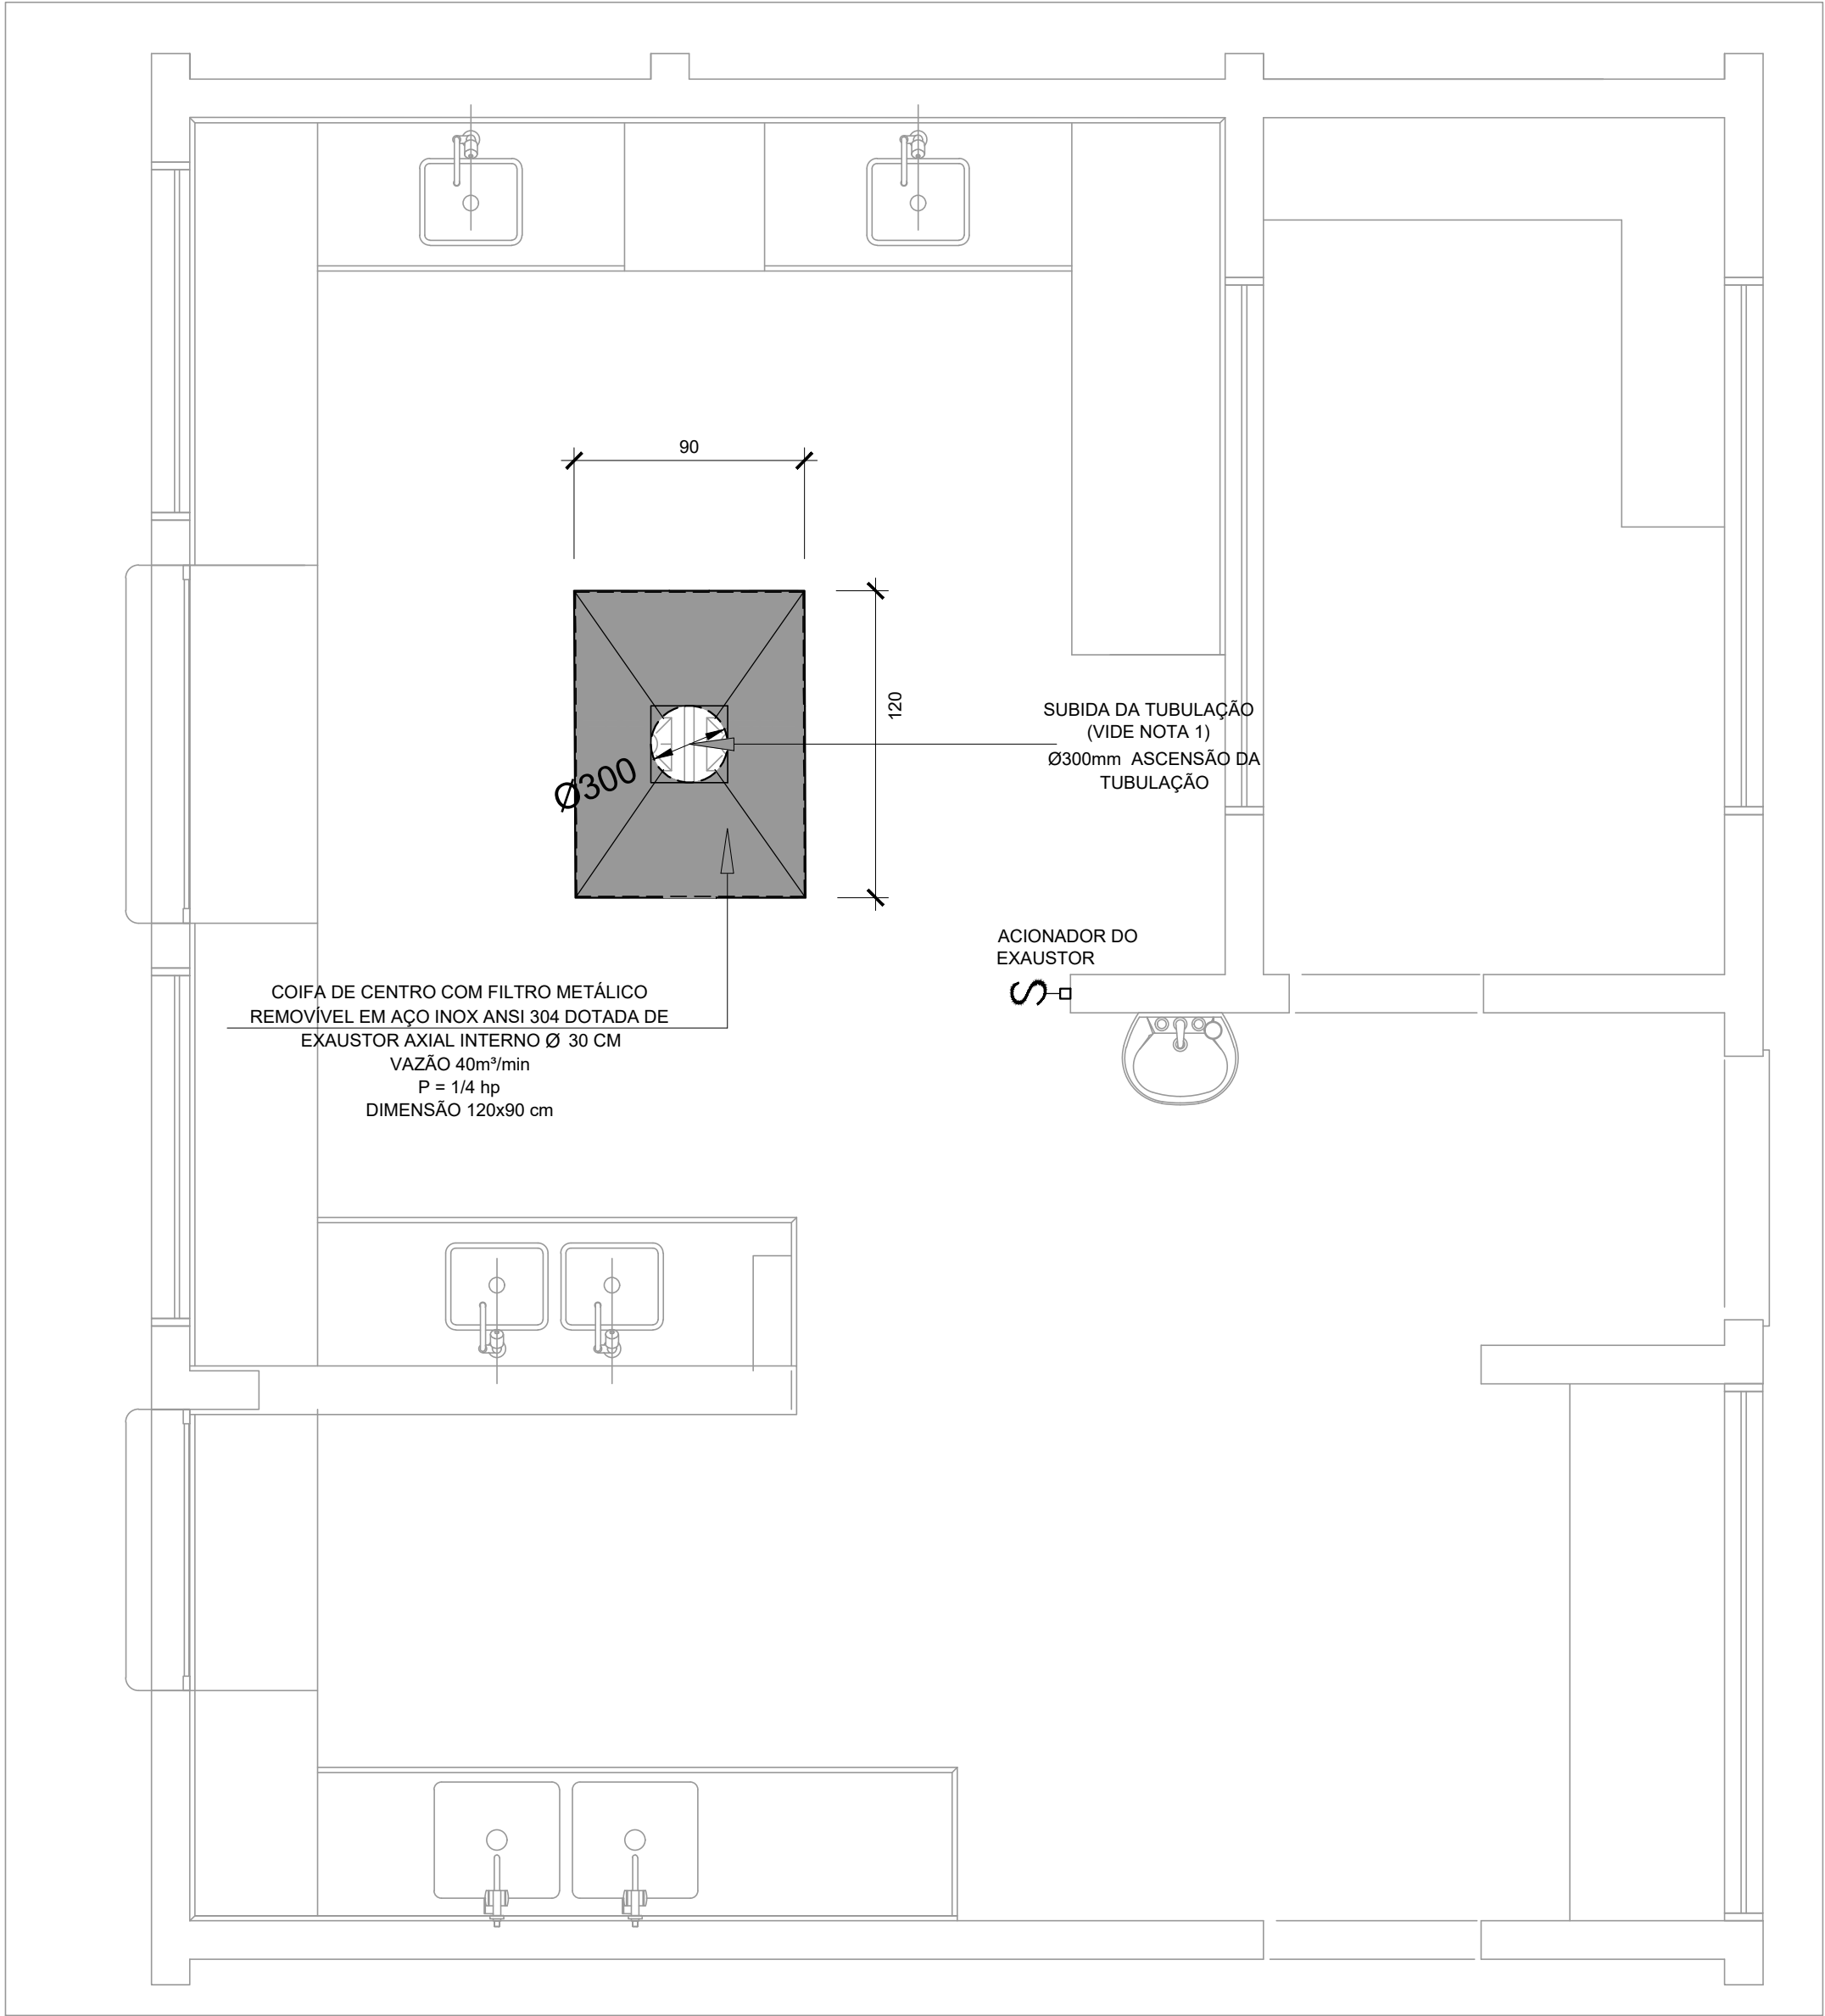

1 SISTEMA DE EXAUSTÃO - COZINHA
ESCALA 1/25

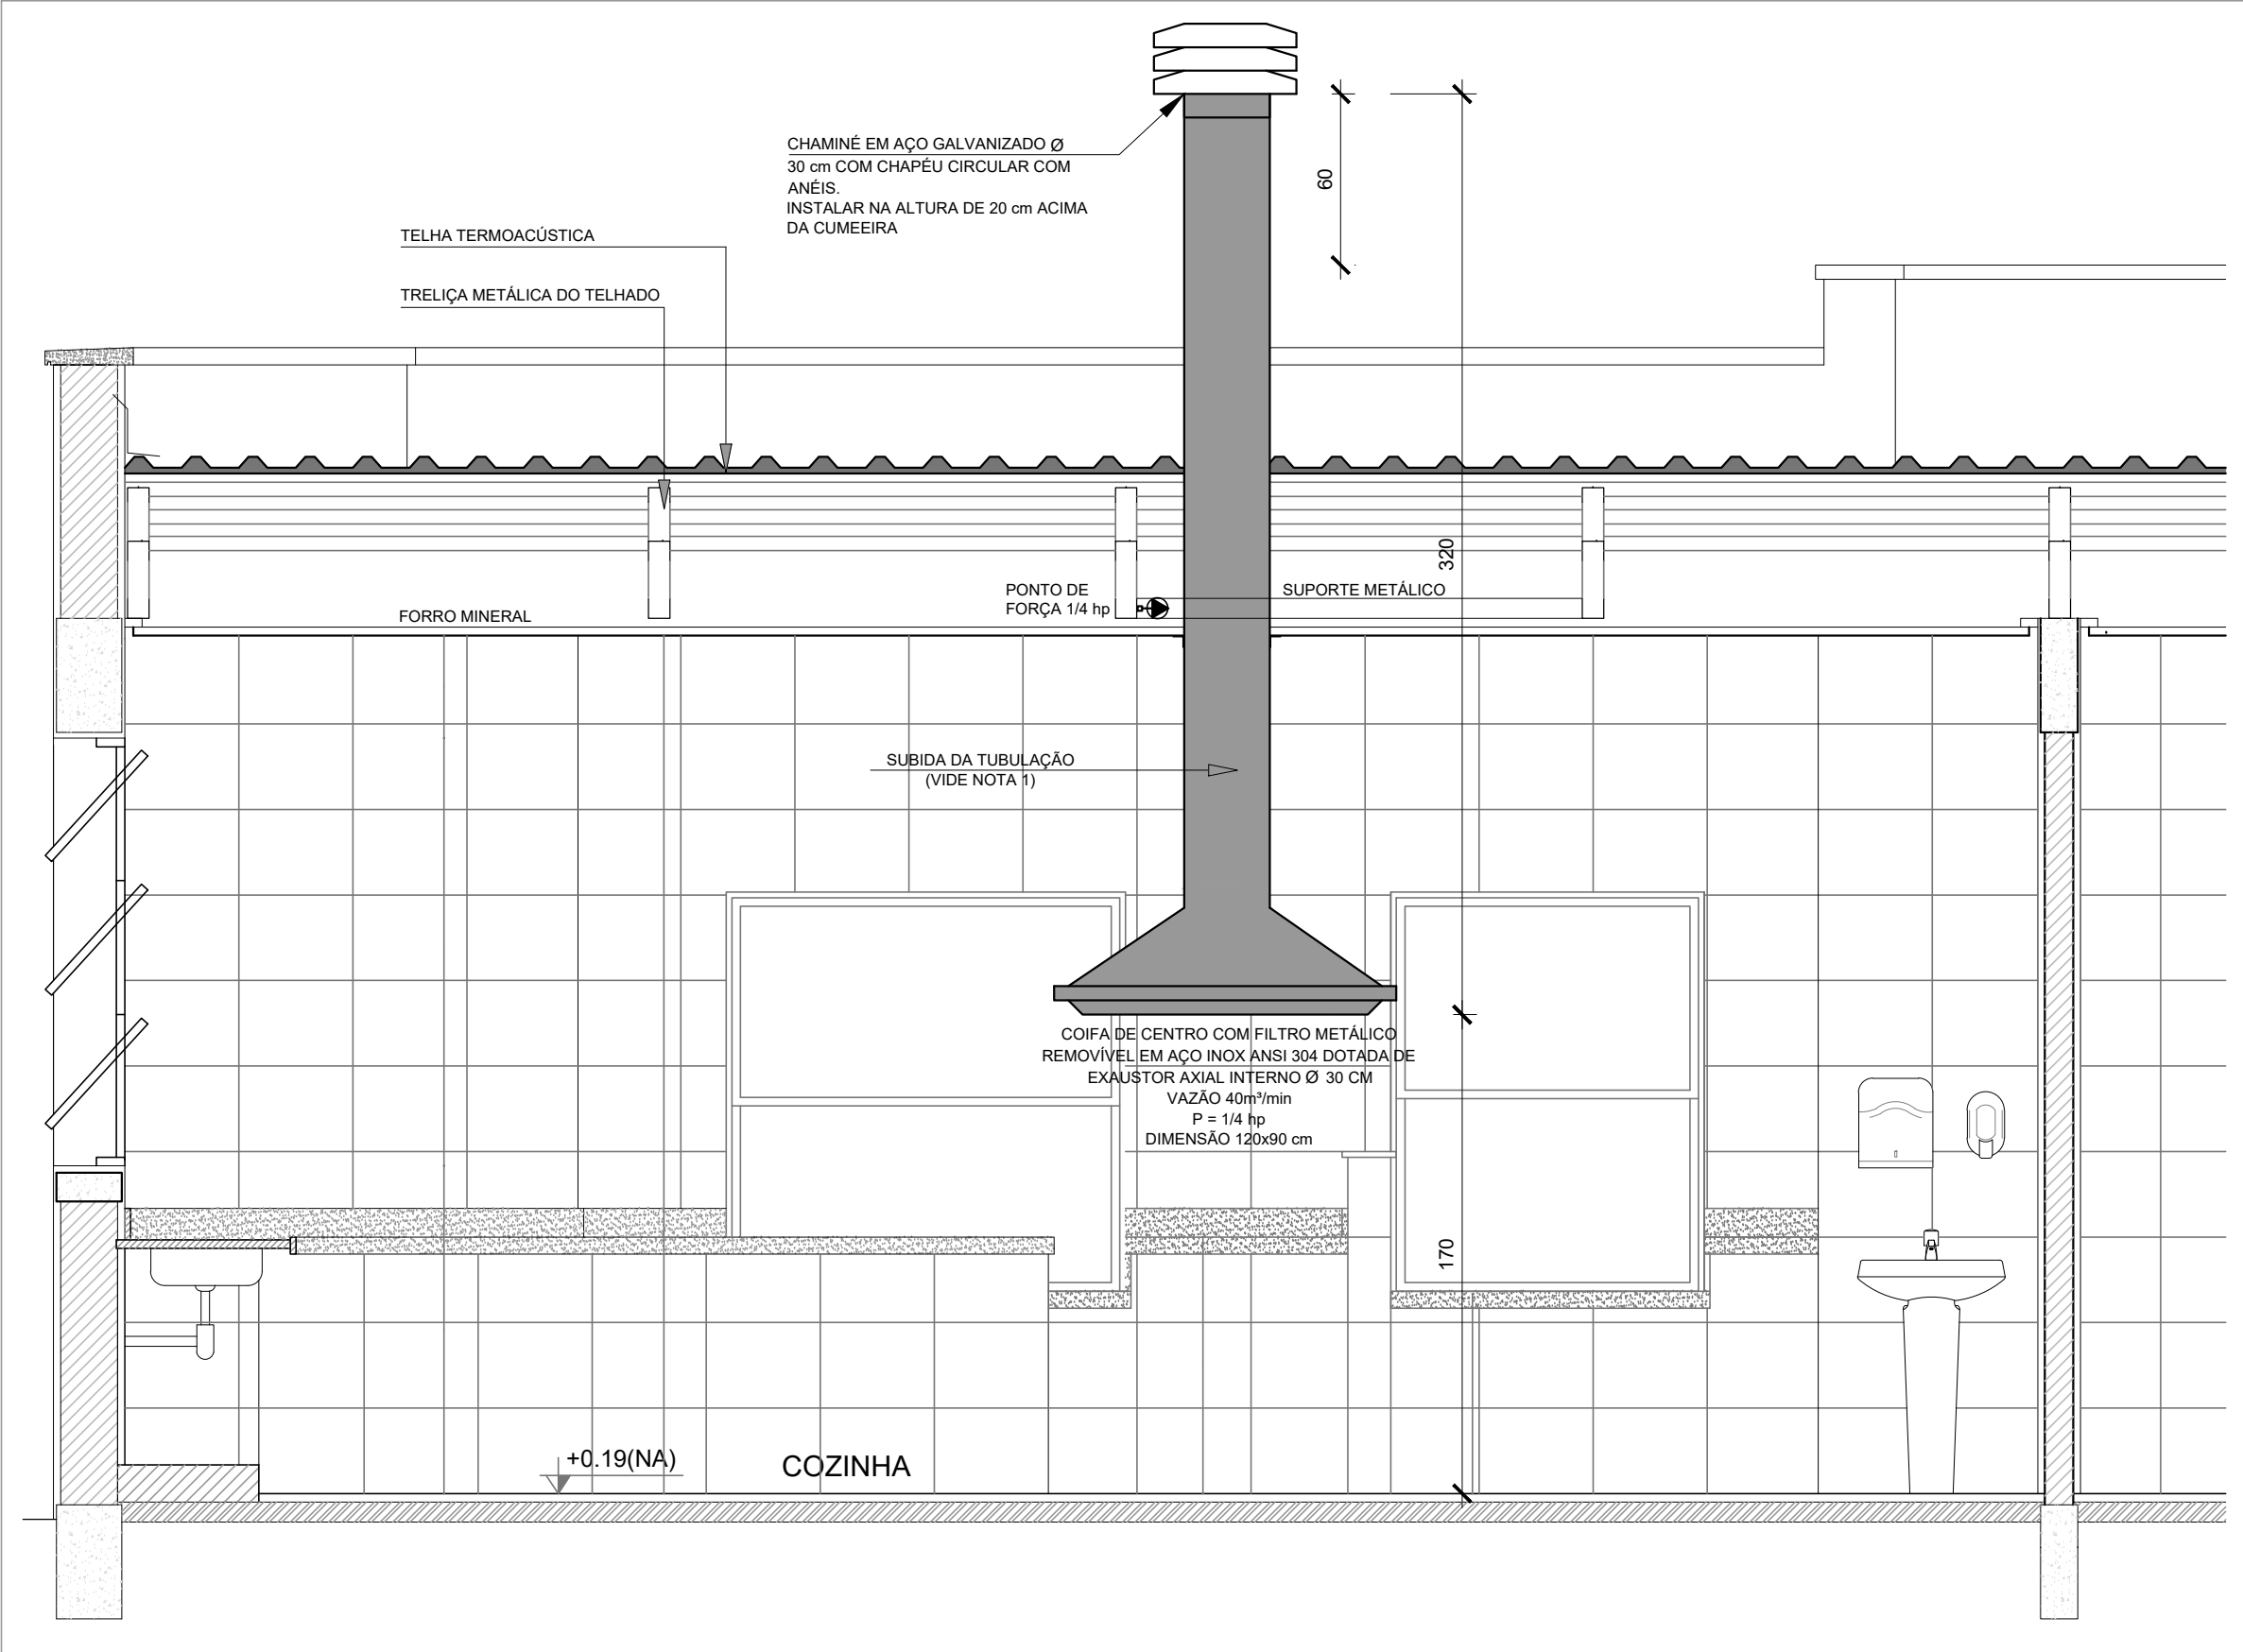

2 DETALHE - TUBULAÇÃO VERTICAL E EQUIPAMENTO
ESCALA 1/25

NOTAS TÉCNICAS


- PONTO DE SUBIDA DA TUBULAÇÃO:
 - NESTE PONTO, A TUBULAÇÃO SOBE DA COIFA DIRETAMENTE ATRAVESSANDO O FORRO DE GESSO ATÉ A SAÍDA NO TELHADO;
- EXAUSTORES:
 - COMANDO DE ACIONAMENTO DO EXAUSTOR DA COZINHA SERÁ POR INTERRUPTOR SIMPLES CONFORME PROJETO (MAIS DETALHES, VIDE PRANCHA DE INSTALAÇÕES ELÉTRICAS);
- SAÍDA AO AMBIENTE EXTERNO:
 - NA SAÍDA PARA O AMBIENTE EXTERNO, A TUBULAÇÃO DEVE ESTAR VOLTADA EXCLUSIVAMENTE PARA A ABERTURA, SEM RESTRIÇÕES OU DESVIOS À SAÍDA DO AR;
- FIXAÇÃO DAS ABRAÇADEIRAS NOS APOIOS:
 - PARA GARANTIR O ENGATE DA REDE DE DUTOS, AS ABRAÇADEIRAS PERFORADAS SERÃO FIXADAS NOS APOIOS (TANTO VERTICAL, COMO HORIZONTAL) POR MEIO DE PHILIPS "FIXES" CABEÇA DE PANELA BITOLA 6 ou 8;
- FIXAÇÃO DOS APOIOS:
 - A FIXAÇÃO DOS APOIOS NA TRELIÇA METÁLICA DEVERÁ SER FEITA POR MEIO DE "ORELHAS" DE AÇO CHATO ESPESURA 3 mm OU EQUIVALENTE, DE PREFERÊNCIA SENDO AS MESMAS CONFECCIONADAS DE CORTES DE 14 mm DE LARGURA EM PERFIL CANTONEIRA;
 - A FIXAÇÃO DA "ORELHA" TRELIÇA METÁLICA, HAVERÁ A UTILIZAÇÃO DE PARAFUSO PHILIPS AUTO ATARRAXANTE CABEÇA DE PANELA, BITOLA 6 ou 8;
- EXECUTAR ESTE PROJETO JUNTAMENTE COM O PROJETO DE ESTRUTURA METÁLICA, DE INSTALAÇÕES ELÉTRICAS E DAS AMPLIAÇÕES DAS ÁREAS;

REFERÊNCIAS

- MEMORIAL DESCRITIVO E ESPECIFICAÇÕES TÉCNICAS;
- PLANILHA DE QUANTITATIVOS.

LEGENDA

	- EXAUSTOR AXIAL
	- COIFA DE EXAUSTÃO PARA FOGÃO DE 06 BOCAS
	- TUBULAÇÃO DE PASSAGEM DO AR DE EXAUSTÃO
	- APOIO E ABRAÇADEIRA DE DUTO PARA TUBULAÇÃO VERTICAL DE EXAUSTÃO
	- PONTO DE FORÇA PARA O EXAUSTOR
	- INTERRUPTOR SIMPLES

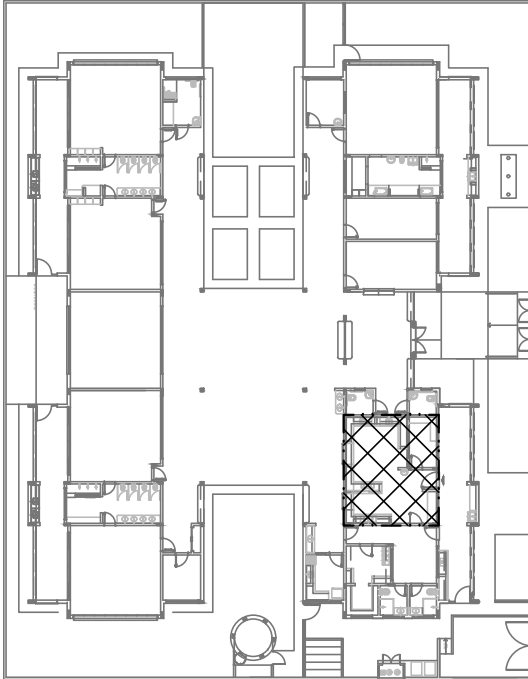

CROQUI DE REFERÊNCIA

A		CORREÇÕES DE INCOMPATIBILIDADES; CORREÇÕES DE CARIMBO.		12/12/2018				DGVV			
REV.		DESCRIÇÃO		DATA		EXEC.		VERIF.		APROV.	
 <div>PREFEITURA SAQUAREMA TRABALHO E RESPEITO</div>				APROVADO							
				SECRETÁRIO DE OBRAS E URBANISMO							
SECRETARIA DE OBRAS E URBANISMO											
TÍTULO				CRECHE BARREIRA							
PROJETO DE SISTEMA DE EXAUSTÃO - PLANTA BAIXA, CORTE E DETALHES - COZINHA											
LOCAL				RUA "C", ATUAL RUA FÁBIO LÚCIO DOS SANTOS, N.º 50						ARG. ELETRÔNICO	
				BARREIRA - 2º DISTRITO - SAQUAREMA - RJ						DE-041.18-INS-701=A.DWG	
PROJETO				Nº		DE-041.18-INS-701					
PROJETO FNDE				ESCALA		DATA		PRANCHA		01	
RESPONSÁVEL - CAU/CREA				1/75		DEZEMBRO/2018					