


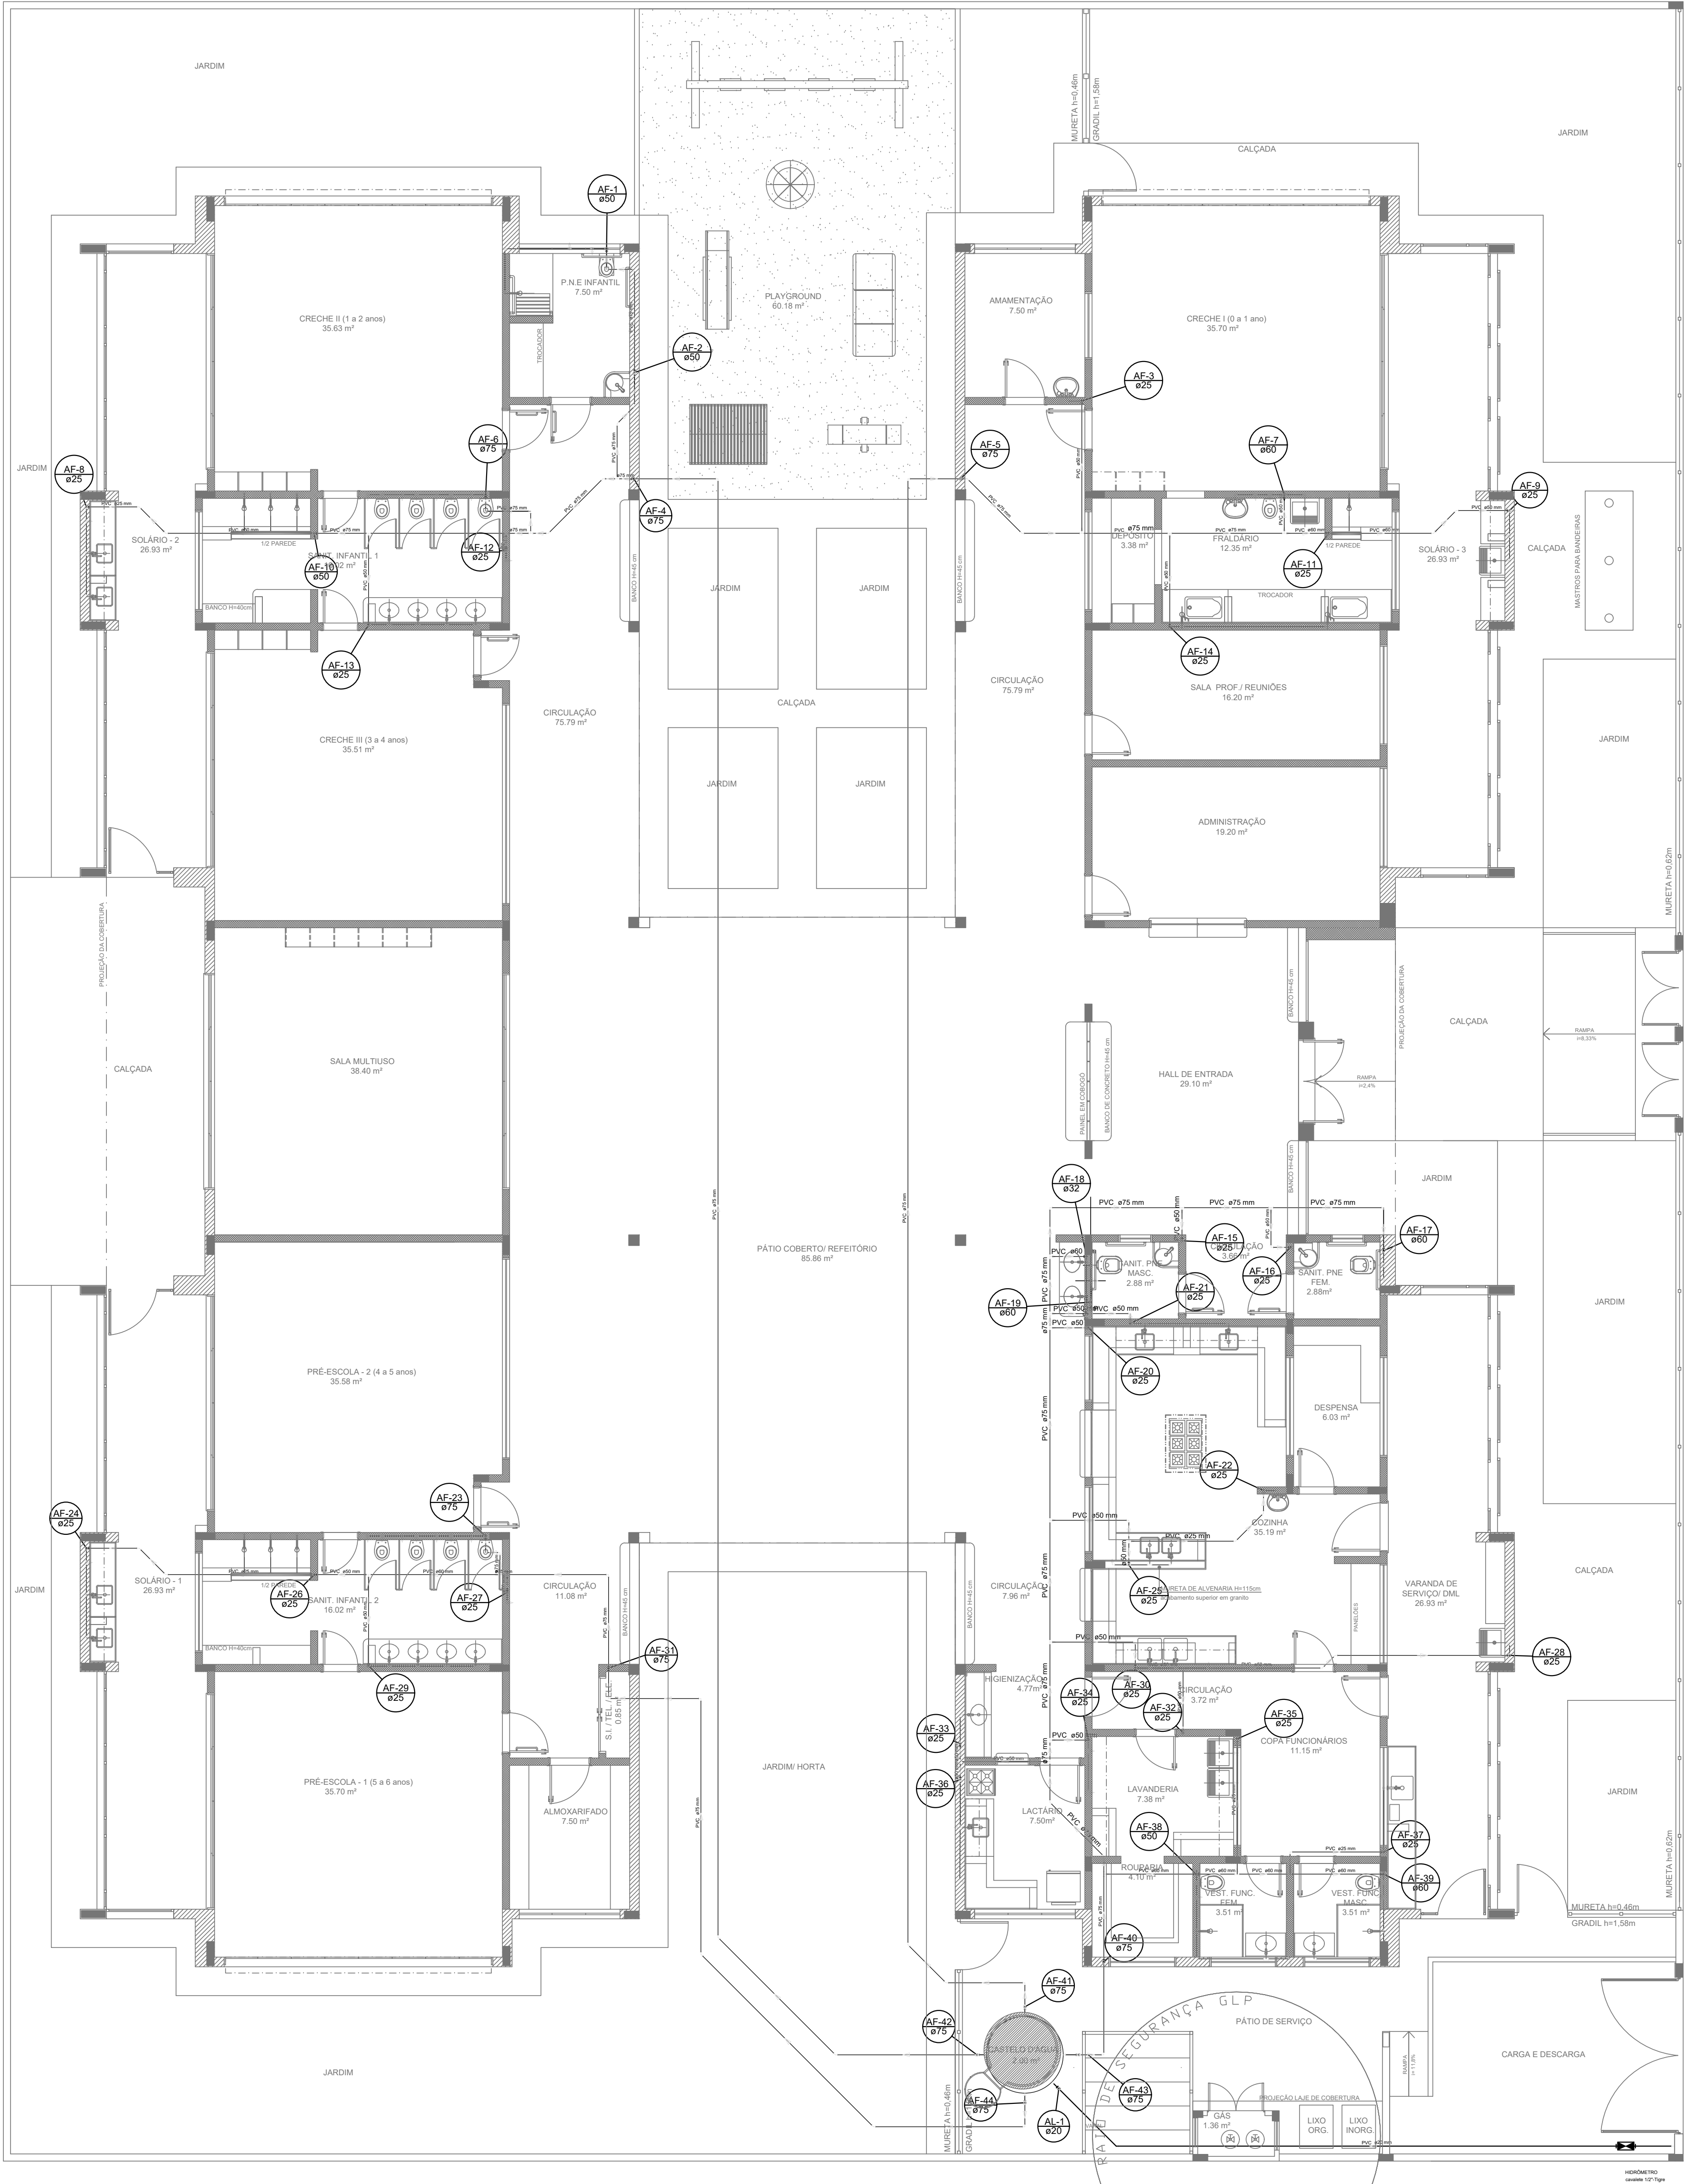

1 PLANTA BAIXA
ESCALA 1/75

LEGENDA DAS INDICAÇÕES	
BN	Banheiro com jato de 90° - 25 mm - 1/2" - FNDE
BS	Bedroom com jato de 90° - 25 mm - 1/2" - FNDE
CH	Chuveiro - 25mm x 1/2"
DI	Ducha higiênica - 25 mm x 1/2"
HIDRÔMETRO Hidráulica - conexão 1/2"-liga	
LV	Levatório com jato de 90° - 25 mm - 1/2"
MLR	Máquina de lavar roupa com 7a de 90° - 25 mm - 3/4" - FNDE
PA	Plata de esgoto com jato de 90° - 25 mm - 1/2"
PI	Purificador com jato de 90° - 25 mm - 1/2" - FNDE
RP	Registro de Pressão com PVC soldado - 25 mm - 3/4"
R0	Registro de pressão c/ Tampa ornada c/PVC soldado - 3/4"
T0	Tampa de lavar com jato de 90° - 25 mm - 3/4"
T2	Tanque de Jato - 25 mm x 1/2"
VO	Valvula de descarga c/PVC soldado - 1 1/2"
V5	Vaso Sanitário com válvula de descarga - 1 1/2"
ML	Linea roupa com jato de 90° - 25 mm - 1/2"

NOTAS:

- EXECUTAR ESTE PROJETO JUNTAMENTE COM O PROJETO ESTRUTURAL;
- ANTES DA CONCRETAGEM PREVER PASSAGEM PARA AS TUBULAÇÕES, DENTRO DOS LIMITES ESTABELECIDOS PELA NBR 6118:2014;
- PARA ALTAURA DOS PONTOS HIDRÁULICOS VERIFICAR REFERÊNCIA NO MEMORIAL DESCRITIVO;
- ALTERAÇÕES NESTE PROJETO SOMENTE COM AUTORIZAÇÃO EXPRESSA DO FNDE.

REFERÊNCIAS:

- MEMORIAL DESCRITIVO E ESPECIFICAÇÕES TÉCNICAS;
- PLANILHA DE QUANTITATIVOS.

LEGENDA	
	ALIMENTADOR PREDIAL
	HIDRÔMETRO
	REGISTRO BRUTO GAVETA INDUSTRIAL C/ PVC SOLDADO - R0
	REGISTRO BRUTO GAVETA EUROPA C/ PVC SOLDADO - R0
	REGISTRO DE PRESSÃO C/ PVC SOLDADO - RP
	REGISTRO DE GAVETA C/ TAMPA ORNADA C/ PVC SOLDADO - R0
	VÁLVULA DE DESCARGA C/ PVC SOLDADO - VO