


TENDAS DE EQUIPAMENTO				
AMBIENTES	EQUIPAMENTO	QTD	DESCRIÇÃO	
COZINHA DEPENSA COFA LACTÁRIO ACM		01	REFRIGERADOR VERTICAL INDUSTRIAL 4 PORTAS (COZINHA)	
		01	REFRIGERADOR DOMÉSTICO "FRIGOTEST" 410L (DEPENSA)	
		01	REFRIGERADOR DOMÉSTICO "FRIGOTEST" 300L (LACTÁRIO)	
		01	FREEZER INDUSTRIAL VERTICAL 500L (DEPENSA)	
		01	FOGÃO INDUSTRIAL SEI QUOMODOS 3 DUPLOS E 3 SIMPLES COM FORNO ACOPADO (COZINHA) "TAMARINO MELHOR"	
		02	FOGÃO COMBUSTÍVEL A GASEMOSAS COM FORNO (LACTÁRIO)	
		02	MICROONDAS 30L - LINHA BRANCA (COZINHA E LACTÁRIO)	
		01	LAVALOUÇAS (COZINHA)	
		01	ESTRUTURADOR PARA MAMANGAS PARA MICROONDAS (LACTÁRIO)	
		01	LIQUIDIFICADOR INDUSTRIAL CAPACIDADE DE 16L (COZINHA)	
LAVANDERIA		01	LIQUIDIFICADOR INDUSTRIAL CAPACIDADE DE 8L (COZINHA)	
		01	LIQUIDIFICADOR INDUSTRIAL CAPACIDADE DE 4L (LACTÁRIO)	
		01	BALANÇA DIGITAL DE PRATO COM CAPACIDADE MÍN. 300G (COZINHA)	
		01	BALANÇA PLATAFORMA 150 KG (TRAMPEL / LAVAGEM)	
		01	ESPRESSOR DE FRUTAS (COZINHA)	
		01	BATIDORA PLANETÁRIA INDUSTRIAL 12L (COZINHA)	
		01	MULTIPROCESSADOR DE ALIMENTOS (COZINHA)	
		01	CENTRÍFUGA DE FRUTAS DE 800W (COZINHA)	
		01	MIXER DE ALIMENTOS 1200W (COZINHA)	
		01	CAFETEIRA ELÉTRICA 1000W (SALA PROFESSORES)	
APOIO GERAL		01	PURIFICADOR DE ÁGUA - REFRIGERADO (COFA PLANC. COZINHA, LACTÁRIO E SOLÁRIOS)	
		01	EXAUSTOR INDUSTRIAL PARA FOGÃO DE GASEMOSAS (COZINHA)	
		01	LAVADORA DE ROUPAS 115KG - LINHA BRANCA	
		01	SECADORA DE ROUPAS 10KG - LINHA BRANCA	
		02	FERRO ELÉTRICO A SECO	
		02	CAPIRO COLETA DE 100L - CAPACIDADE 100,00 KG	
		01	LOXERA DE 30 CM, PEDAL (SANIT. INFANTIL/TRABALHOS - LACTÁRIO) COZINHA (TRABALHO)	
		02	COFUNDIO DE LIXEIRA PARA COLETA SELETTA EM BRANCA DE VIDRO CAPACIDADE DE 50L (COLOCAÇÃO DE BLOCO B / ACESBIO)	
		01	BERBEDOURO ELÉTRICO ACESSEVAL CAPACIDADE MÍN. 6LH (COLOCAÇÃO DE BLOCO B)	
		01	BERBEDOURO INDUSTRIAL DE 30L (REFRIGOTEST PRATO COBERTO)	
APOIO GERAL		01	APARELHO DE AR CONDICIONADO 9000 BTU'S 3000 BTU'S (SALA MULTISUOS)	
		01	APARELHO DE AR CONDICIONADO 9000 BTU'S 3000 BTU'S 3000 BTU'S 3000 BTU'S (SALA MULTISUOS)	
		01	TELEVISOR DE 32" (SALA MULTISUOS - SALA DOS PROFESSORES)	
		01	APARELHO DE DVD (SALA MULTISUOS - SALA DOS PROFESSORES)	
		01	VENTILADOR DE PAREDE/CEFALOS 110V (PRÉ-ESCOLA / MULTISUOS)	
		01	APARELHO DE SOM 700W MICROSYSTEM COM ENTRADA LÍNEA E CANTAL DE MEMÓRIA (CEFALOS 110V) (PRÉ-ESCOLA / MULTISUOS)	
		01	APARELHO DE SOM 700W MICROSYSTEM COM ENTRADA LÍNEA E CANTAL DE MEMÓRIA (CEFALOS 110V) (PRÉ-ESCOLA / MULTISUOS)	
		01	APARELHO DE SOM 700W MICROSYSTEM COM ENTRADA LÍNEA E CANTAL DE MEMÓRIA (CEFALOS 110V) (PRÉ-ESCOLA / MULTISUOS)	
		01	APARELHO DE SOM 700W MICROSYSTEM COM ENTRADA LÍNEA E CANTAL DE MEMÓRIA (CEFALOS 110V) (PRÉ-ESCOLA / MULTISUOS)	
		01	APARELHO DE SOM 700W MICROSYSTEM COM ENTRADA LÍNEA E CANTAL DE MEMÓRIA (CEFALOS 110V) (PRÉ-ESCOLA / MULTISUOS)	

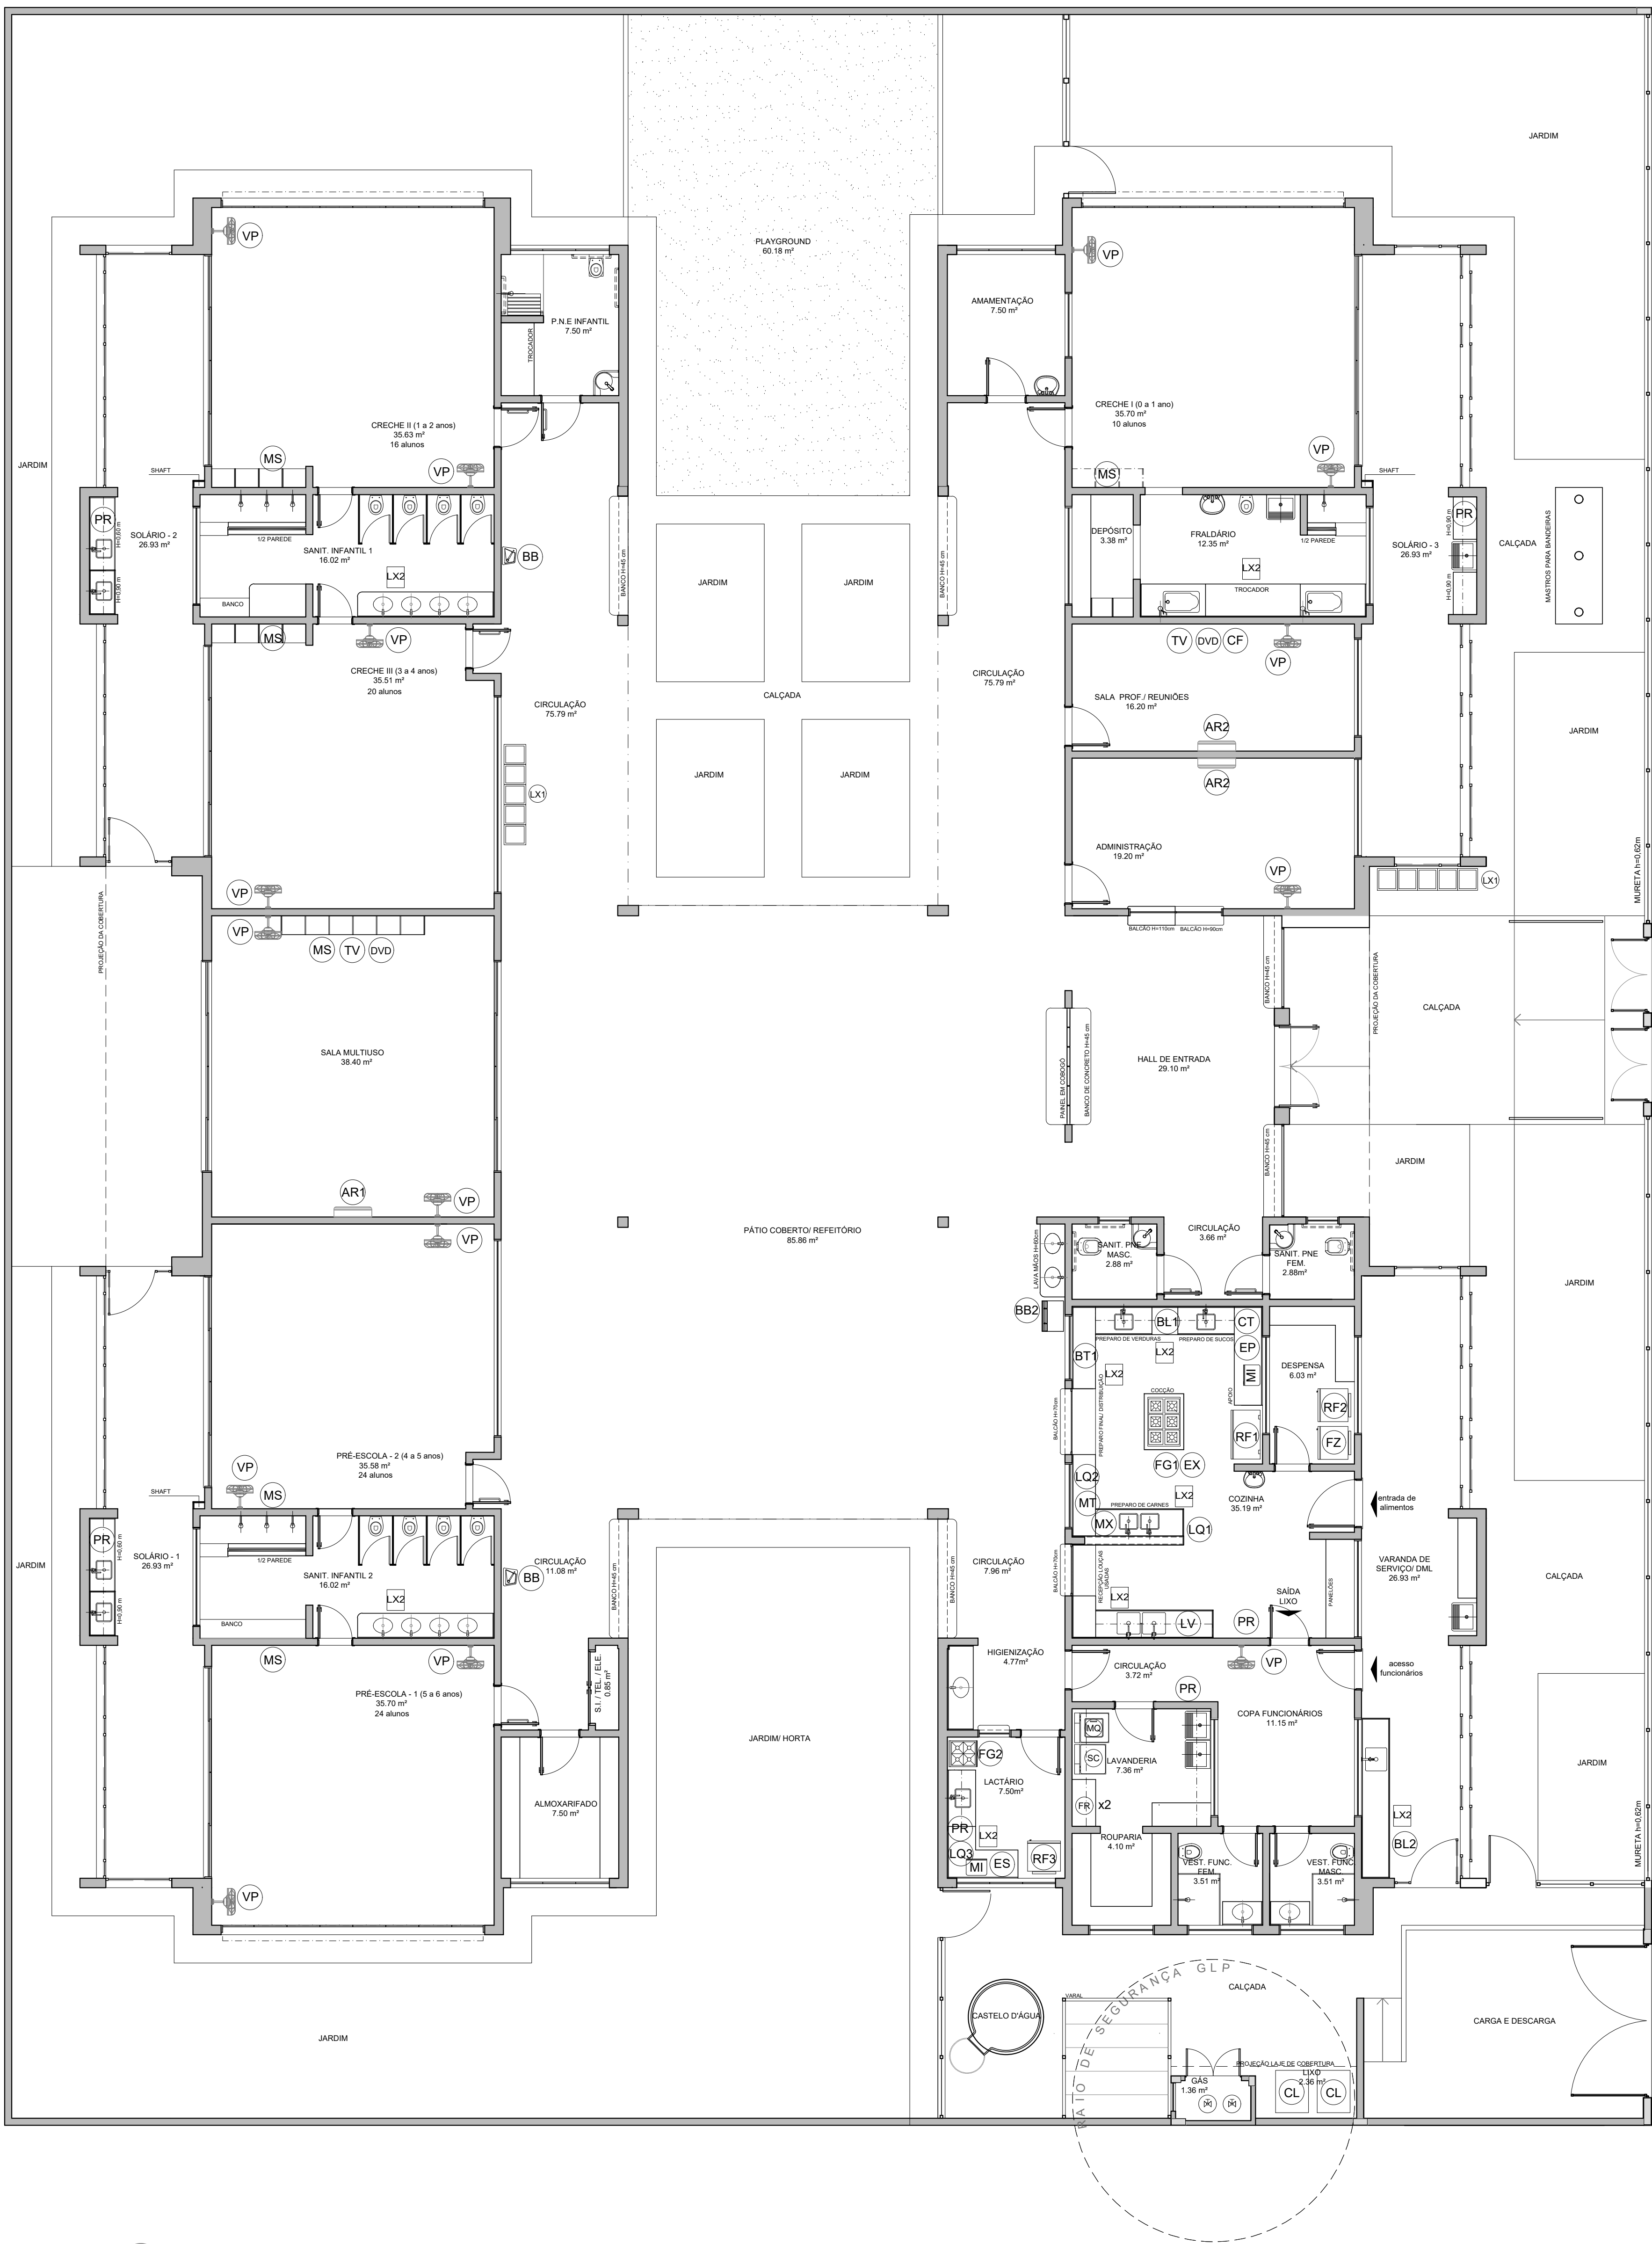

1 PLANTA DE LAYOUT - EQUIPAMENTO
ESCALA 1/75

NOTAS

- MEDIDAS E NÍVEIS EM METROS;
- VERIFICAR POSIÇÃO (XATA DOS PILARES NO PROJETO ESTRUTURAL;
- VERIFICAR DETALHES CONSTRUTIVOS PERTINENTES NAS PRANCHAS DE DETALHAMENTO;
- EM CASO DE FALTA DE INFORMAÇÕES ENTRE O PROJETO GRÁFICO E O MEMORIAL DESCRITIVO, PREVALECE A INFORMAÇÃO CONTIDA NOS DESENHOS;
- ALTERAÇÕES NESTE PROJETO SOMENTE COM AUTORIZAÇÃO EXPRESSA DO FINEI

REFERÊNCIAS:

- PLANILHA DE QUANTITATIVOS-
- MEMORIAL DESCRITIVO E ESPECIFICAÇÕES TÉCNICAS

LEGENDA:	
	INDICAÇÃO NÍVEIS PLANTA E CORTE
	INDICAÇÃO DE VISTAS
	INDICAÇÃO DE CORTES
	ESPECIFICAÇÕES DE MATERIAIS
	INDICAÇÃO DE FACHADAS
	INDICAÇÃO DE EIXOS
	INDICAÇÃO DE PORTAS E JANELAS
	INDICAÇÃO DE ELEMENTOS (BANCADA, PRATELEIRAS E ETC.)

ALTERAÇÃO PAREDES - SHFT PARA TUBULAÇÃO HIDRÁULICA E DETACHAMENTO CONCRETO DE 2º DE INCORPORAÇÃO DE LADARES.		AG000019			
REV.	DESCRIÇÃO	DATA	EXEC.	VERIF.	APROV.
 <div style="text-align: center;"> <h1 style="margin: 0;">PREFEITURA</h1> <h1 style="margin: 0;">SAQUAREMA</h1> <p style="margin: 0;">TRABALHO E RESPEITO</p> </div>		<div style="text-align: center;">APPROVADO</div> <div style="text-align: center;">SECRETÁRIO DE OBRAS E URBANISMO</div>			
<h2>SECRETARIA DE OBRAS E URBANISMO</h2>					
TÍTULO		CRECHE JACONÉ			
LOCAL: RUA 113 S/Nº		PLANTA BAIXA - LAYOUT EQUIPAMENTO		ARG. ELETRÔNICO	
JACONÉ - 3º DISTRITO - SAQUAREMA - RJ				DE-105.17-ARQ-004-A.dwg	
ESP. TÉCNICO		PROJETO			
<h2>DE-105.17-ARQ-004=A</h2>		ESCALA	1/75	DATA	08/07/2016
				PRONCHA	04