



DESPENSA


ESCALA 1/25

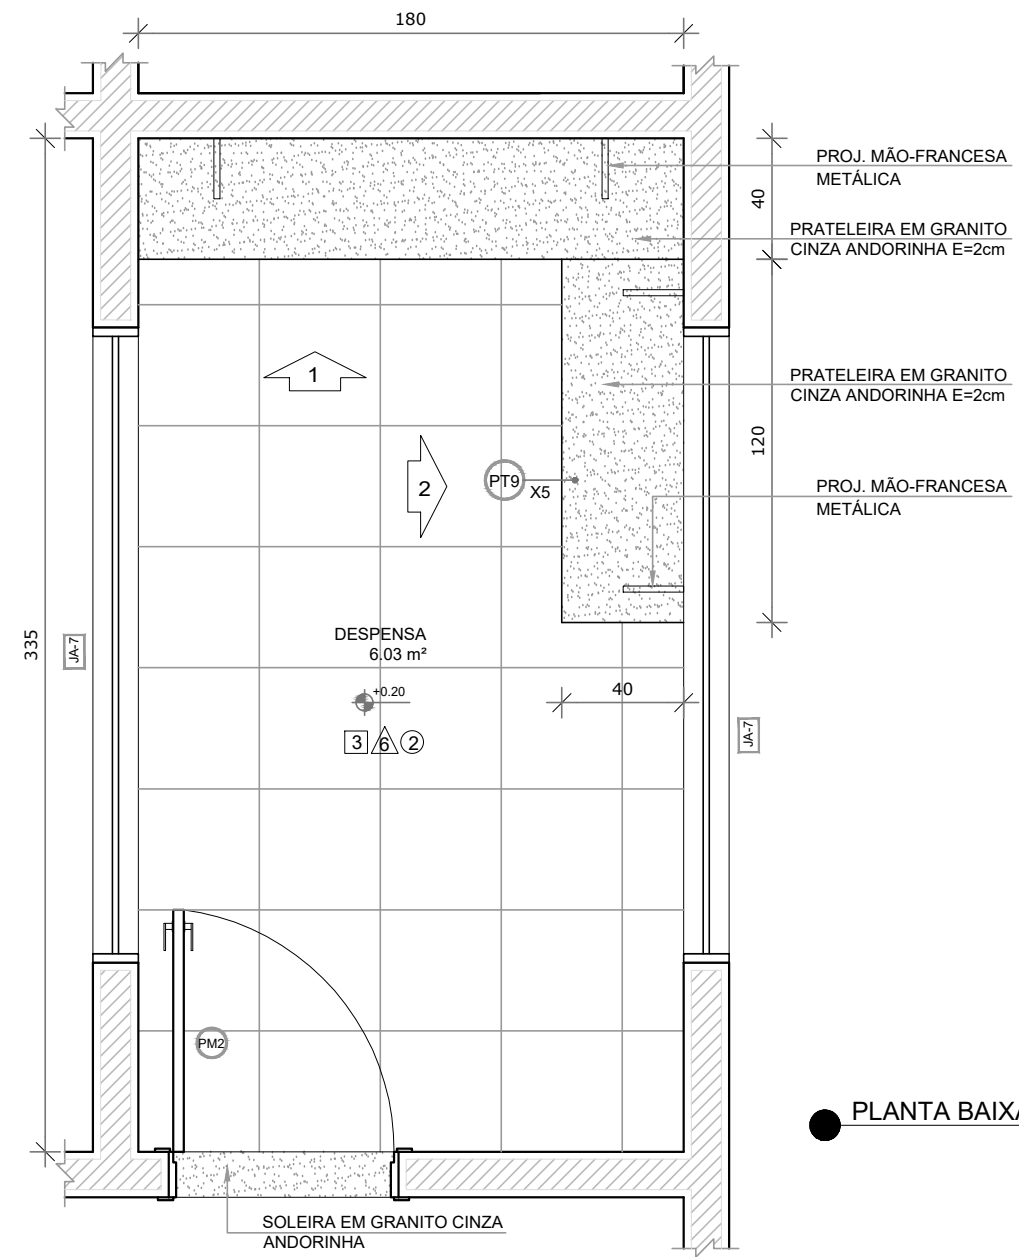

PLANTA BAIXA

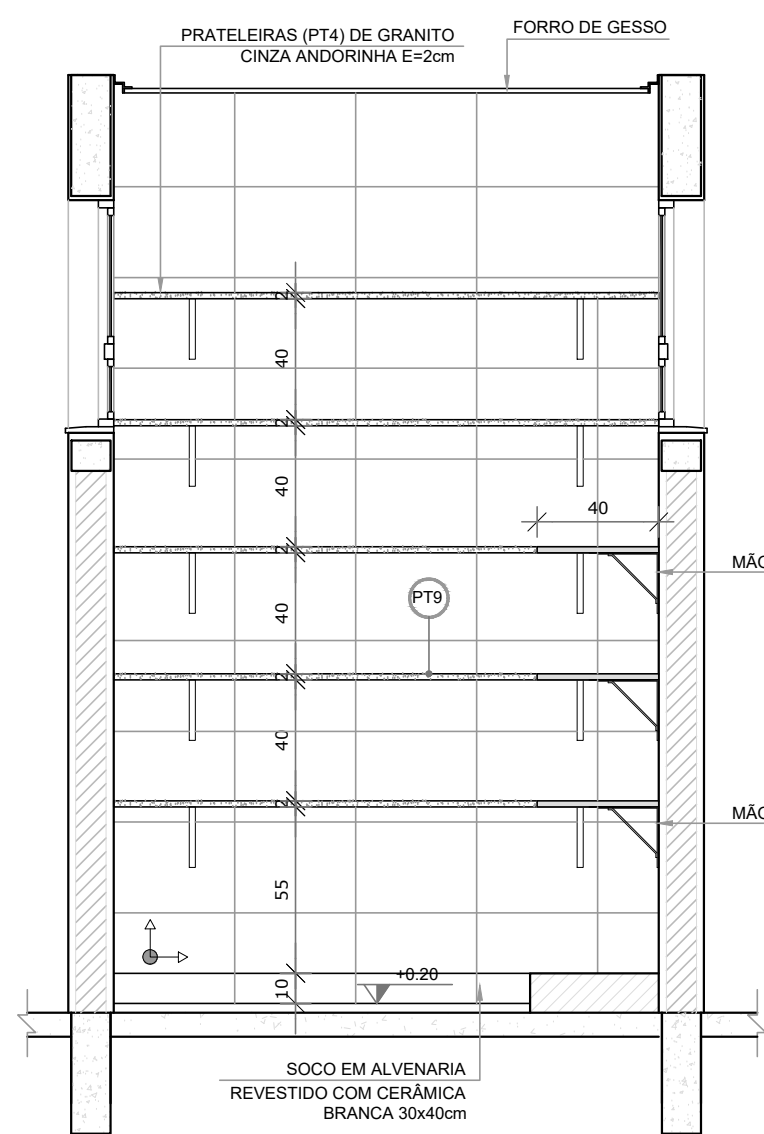


VISTA 1

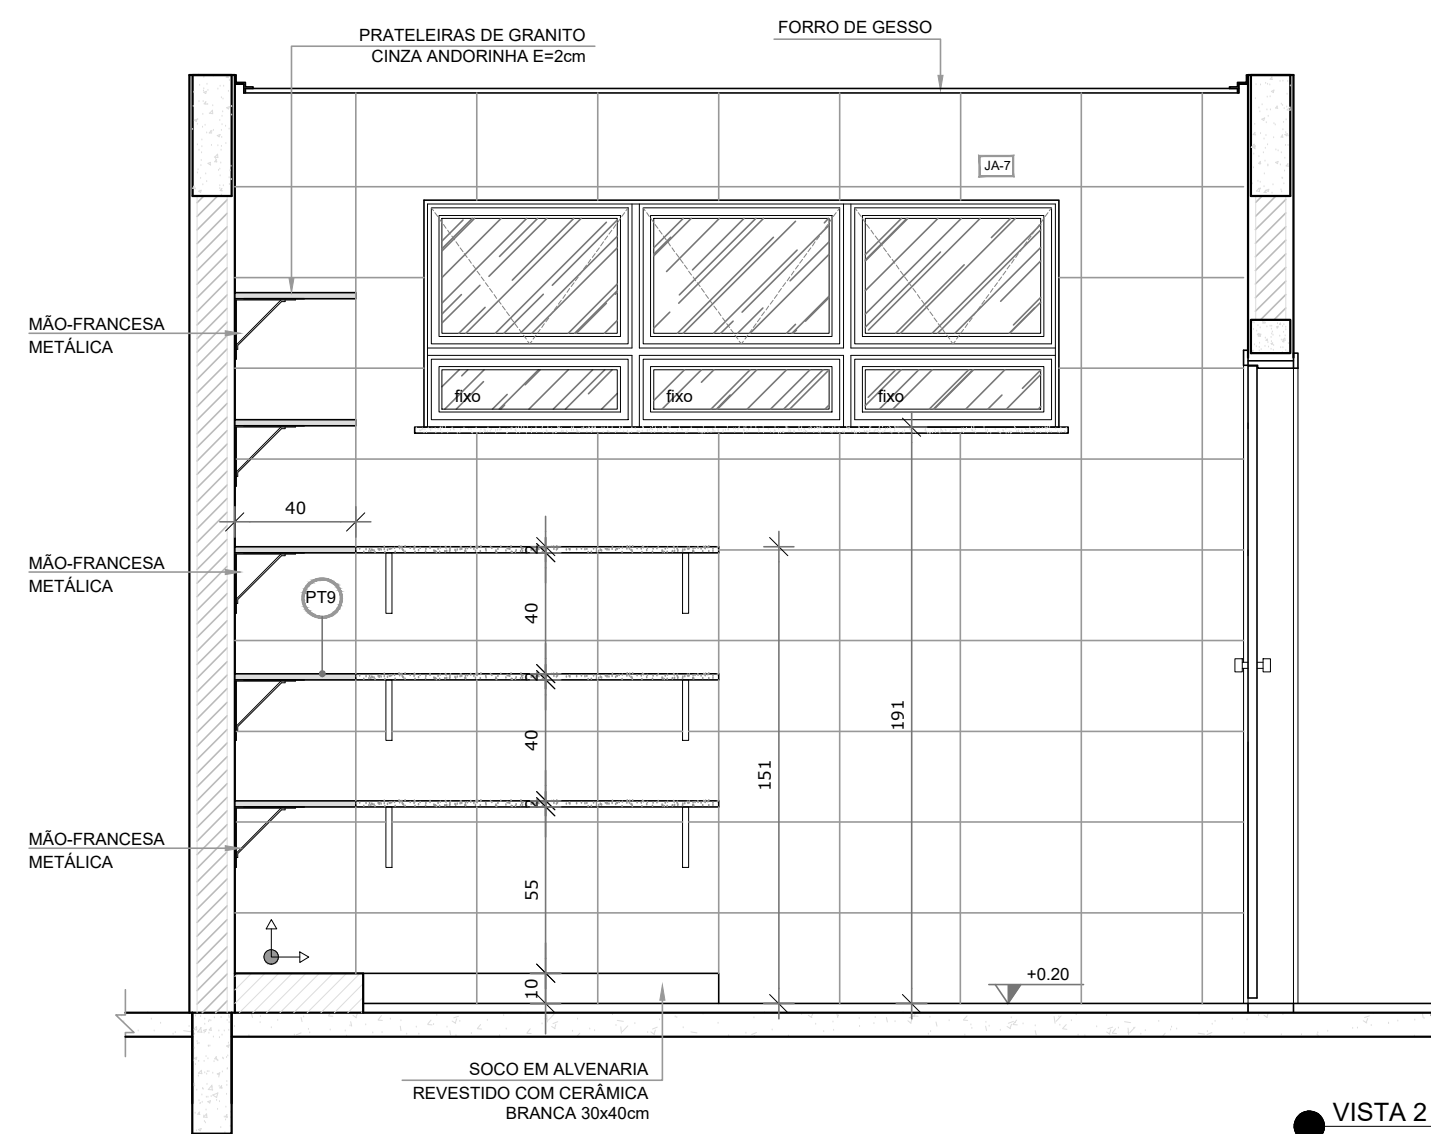


VISTA 2

VESTIÁRIOS


ESCALA 1/25

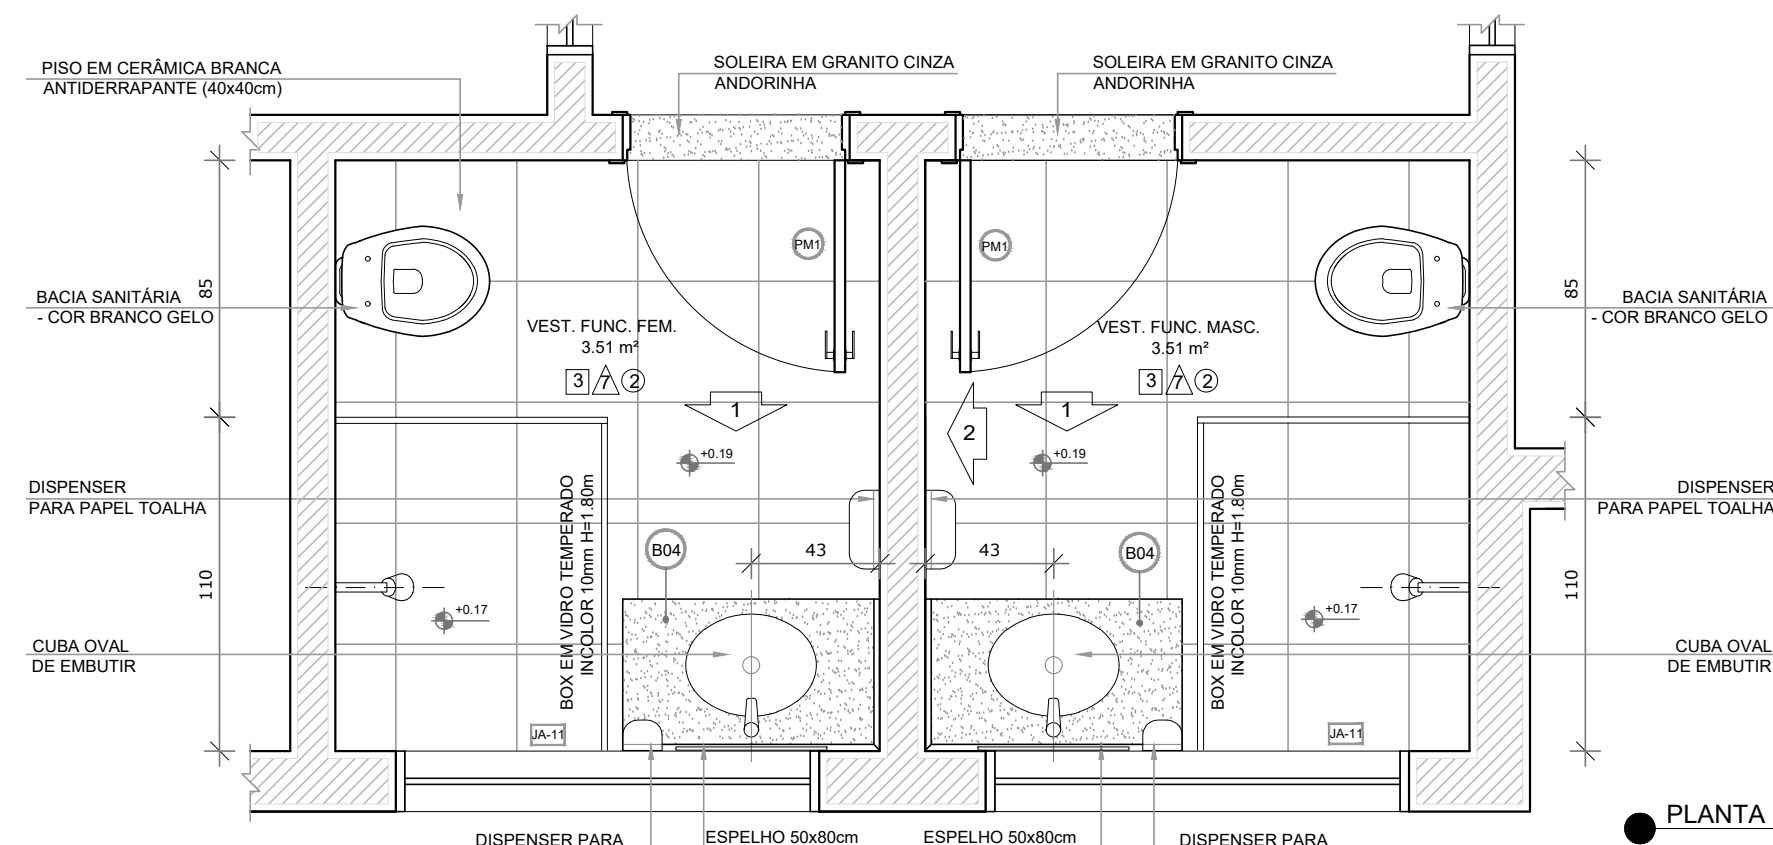

PLANTA BAIXA

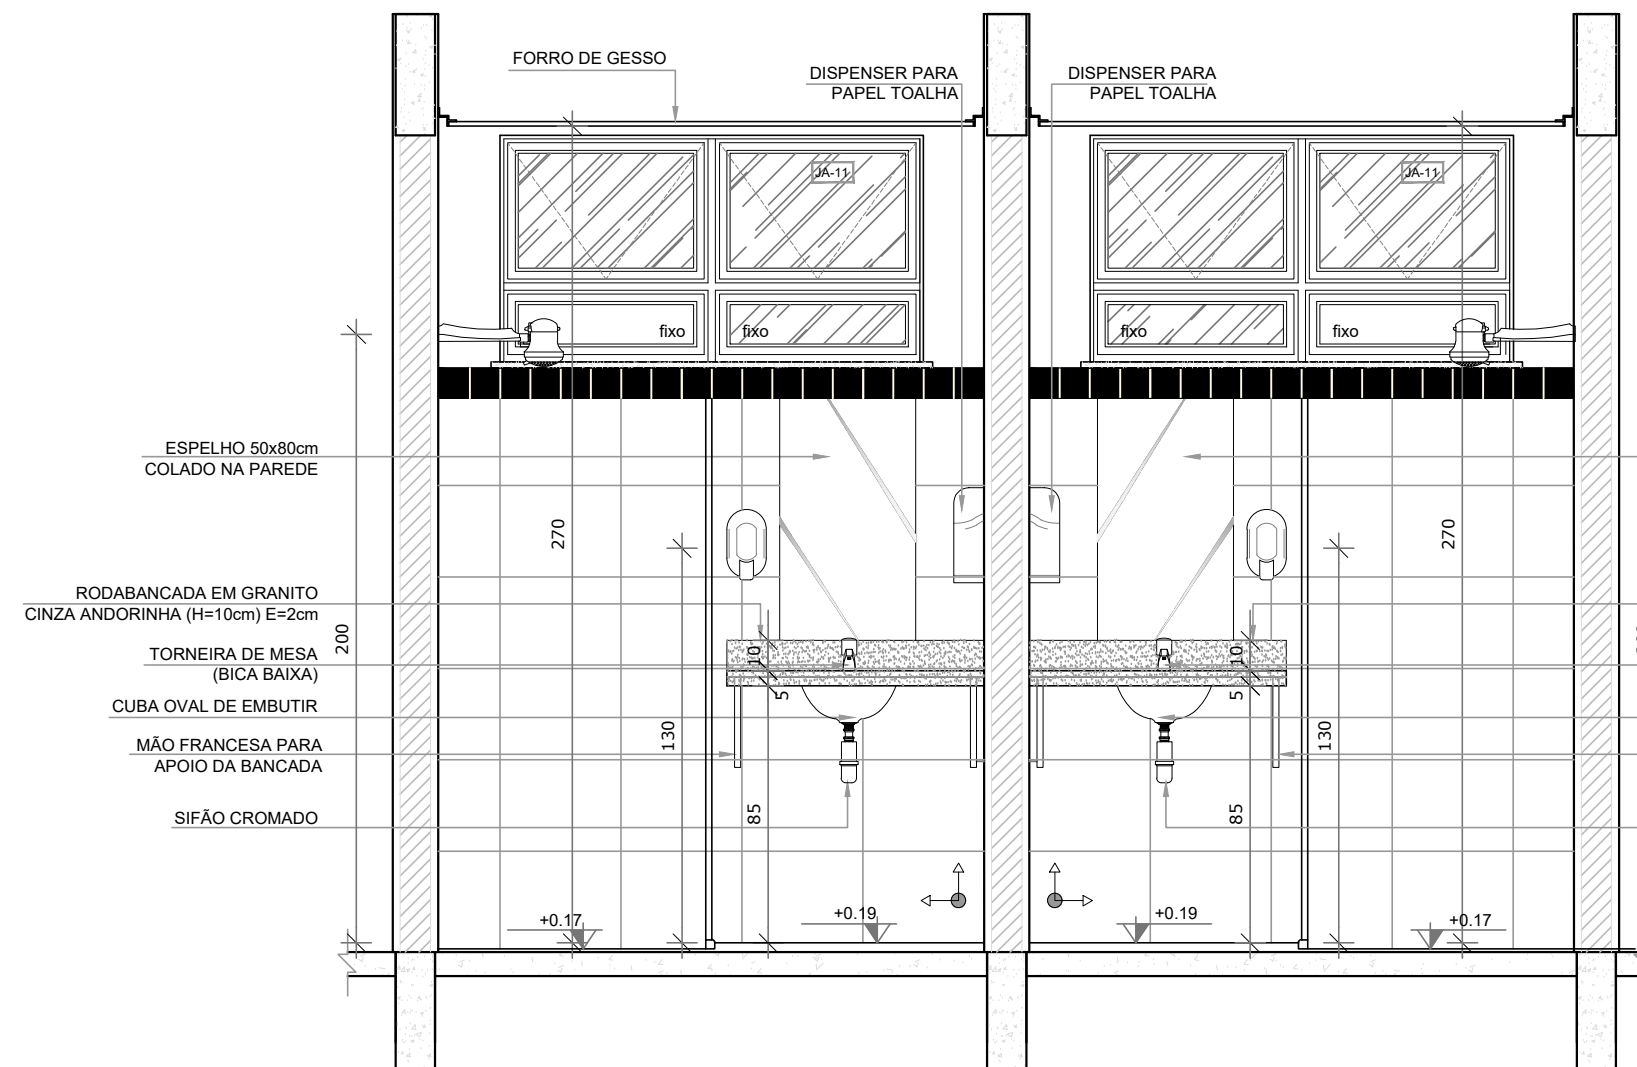

VISTA 1

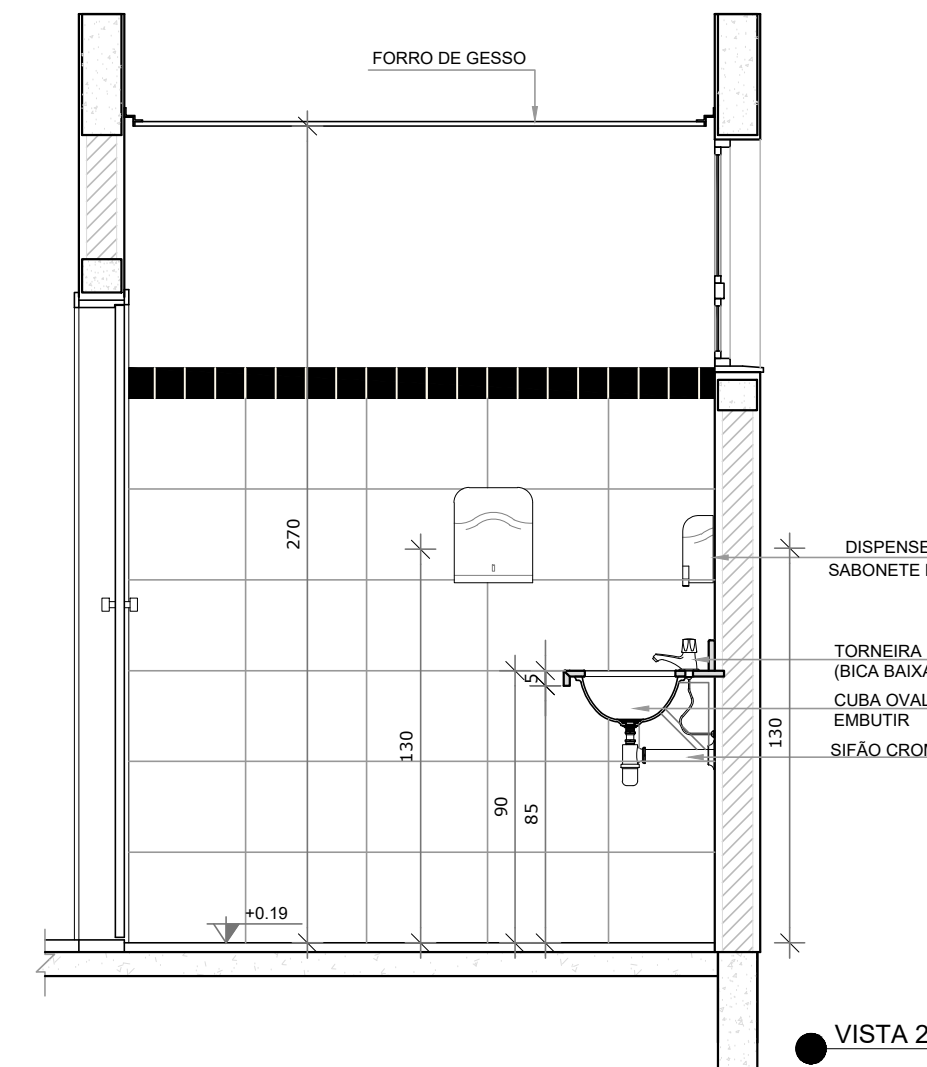

VISTA 2

NOTAS

- MEDIDAS E NÍVEIS EM METROS.
- VERIFICAR POSIÇÃO EXATA DOS PILARES NO PROJETO ESTRUTURAL.
- VERIFICAR DETALHES CONSTRUTIVOS PERTINENTES NAS PRANCHAS DE DETALHAMENTO.
- EM CASO DE CONFLITO DE INFORMAÇÕES ENTRE O PROJETO GRÁFICO E O MEMORIAL DESCRITIVO, PREVALECE A INFORMAÇÃO CONTIDA NOS DESENHOS.
- ALTERAÇÕES NESTE PROJETO SOMENTE COM AUTORIZAÇÃO EXPRESSA DO FINE.

REFERÊNCIAS


- PLANILHA DE QUANTITATIVOS.
- MEMORIAL DESCRITIVO E ESPECIFICAÇÕES TÉCNICAS.

LEGENDA:


	INDICAÇÃO NÍVEL PLANTA E CORTE		INDICAÇÃO DE VISTAS
	INDICAÇÃO DE CORTES		ESPECIFICAÇÕES DE MATERIAIS
	INDICAÇÃO DE FACHADAS		INDICAÇÃO DE EIXOS
	INDICAÇÃO DE PORTAS E JANELAS		INDICAÇÃO DE ELEMENTOS (BANCADAS, PRATELEIRAS, ETC.)

LAVANDERIA E ROUPARIA


ESCALA 1/25

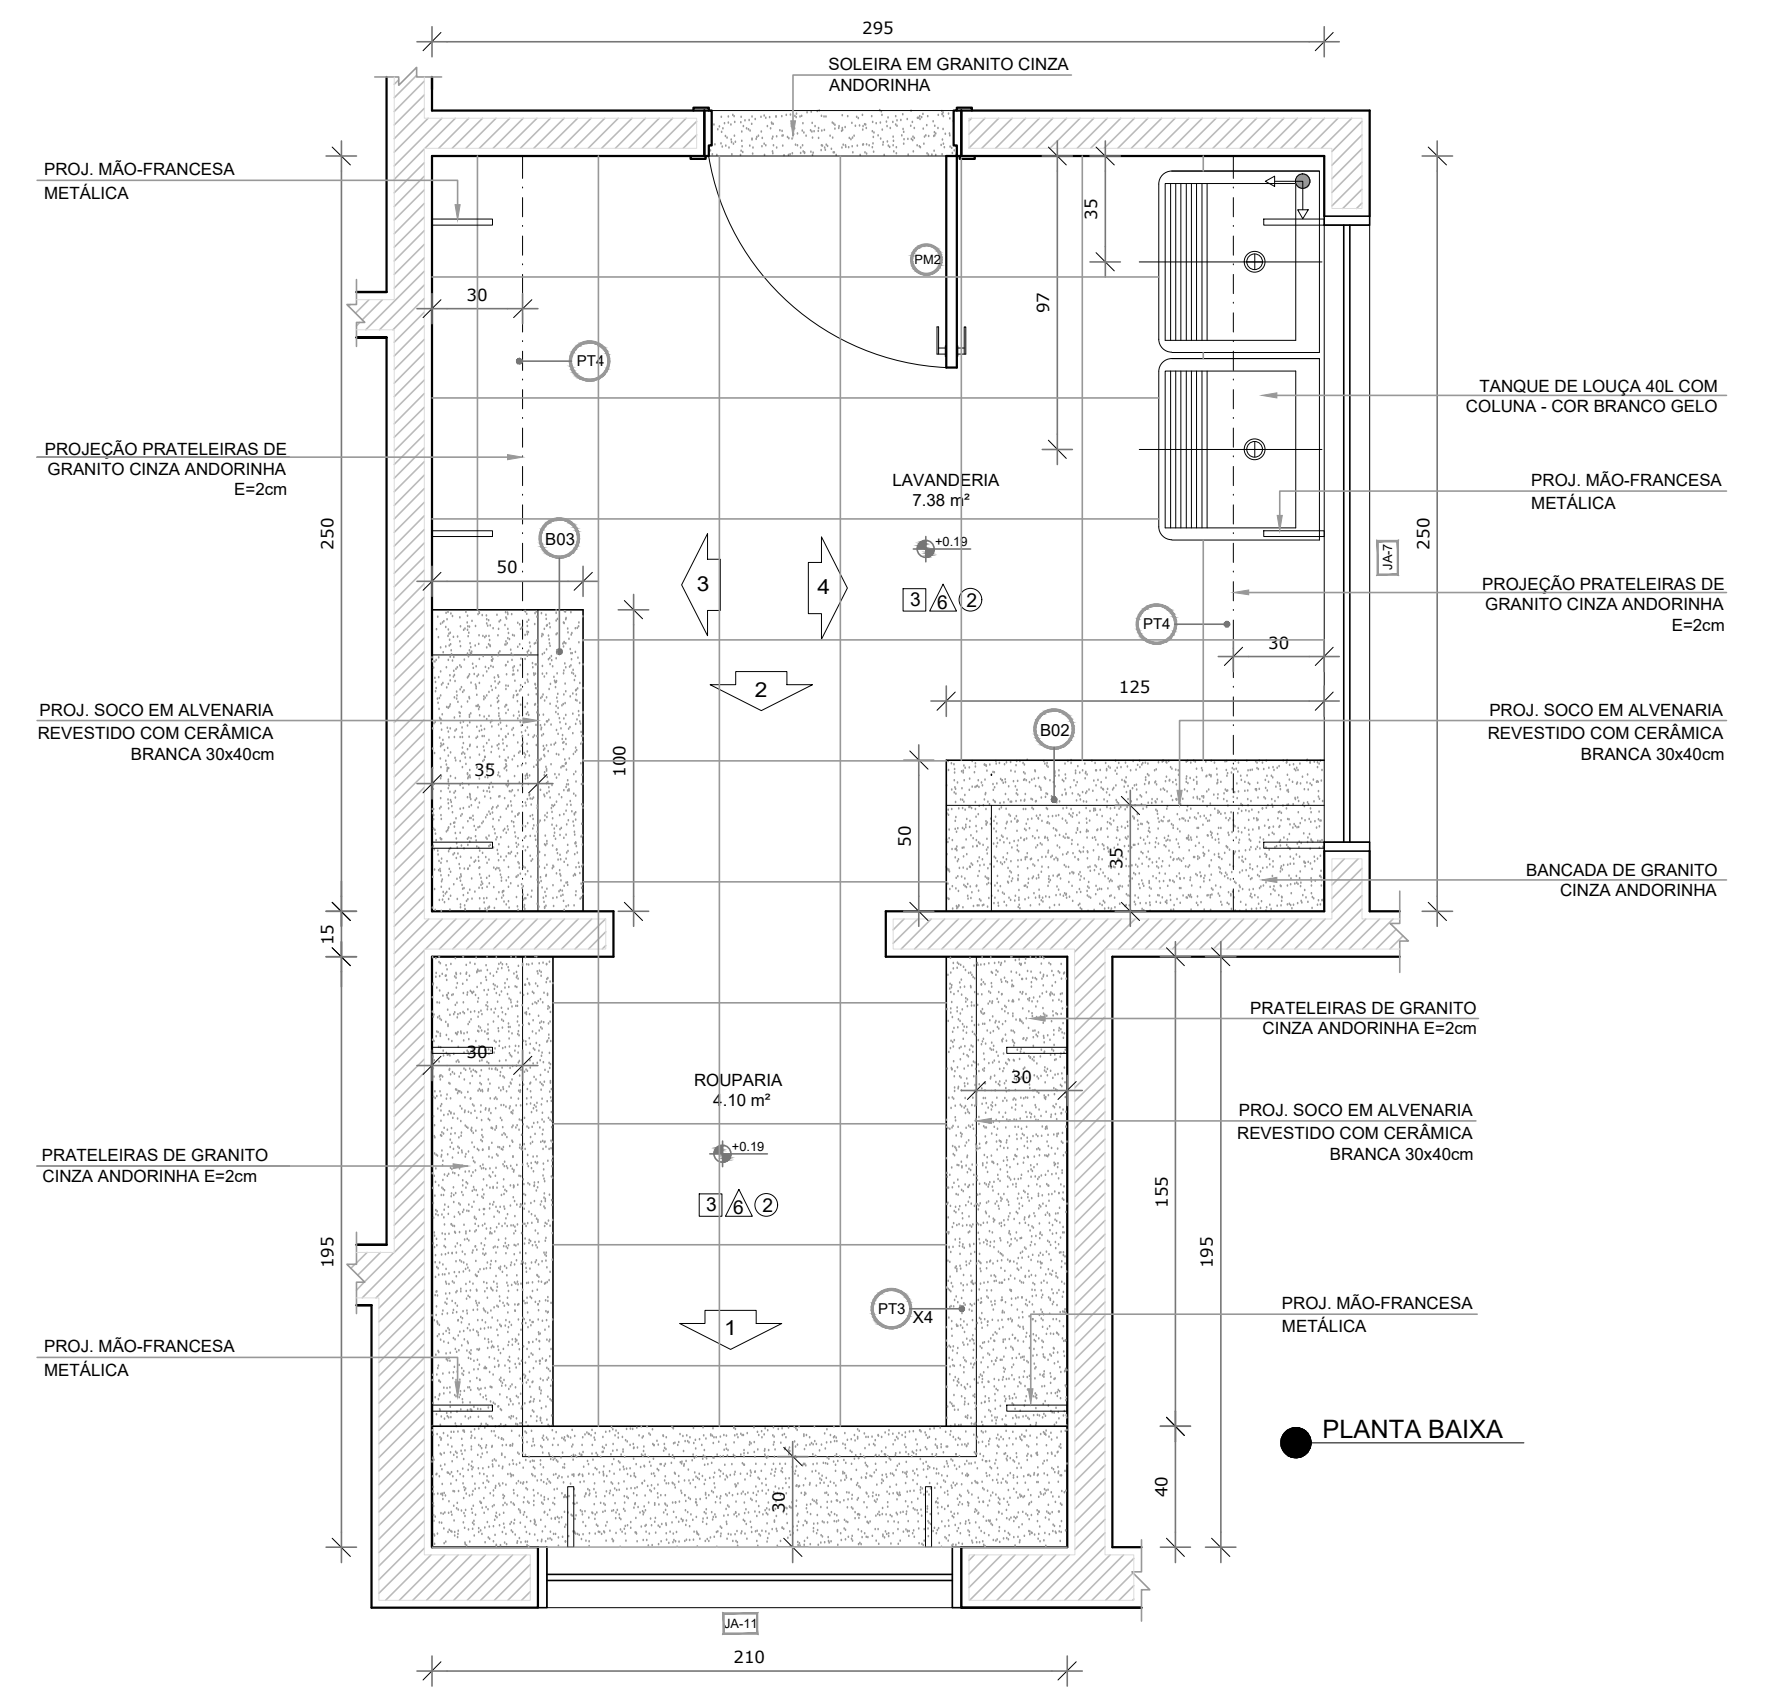


PLANTA BAIXA

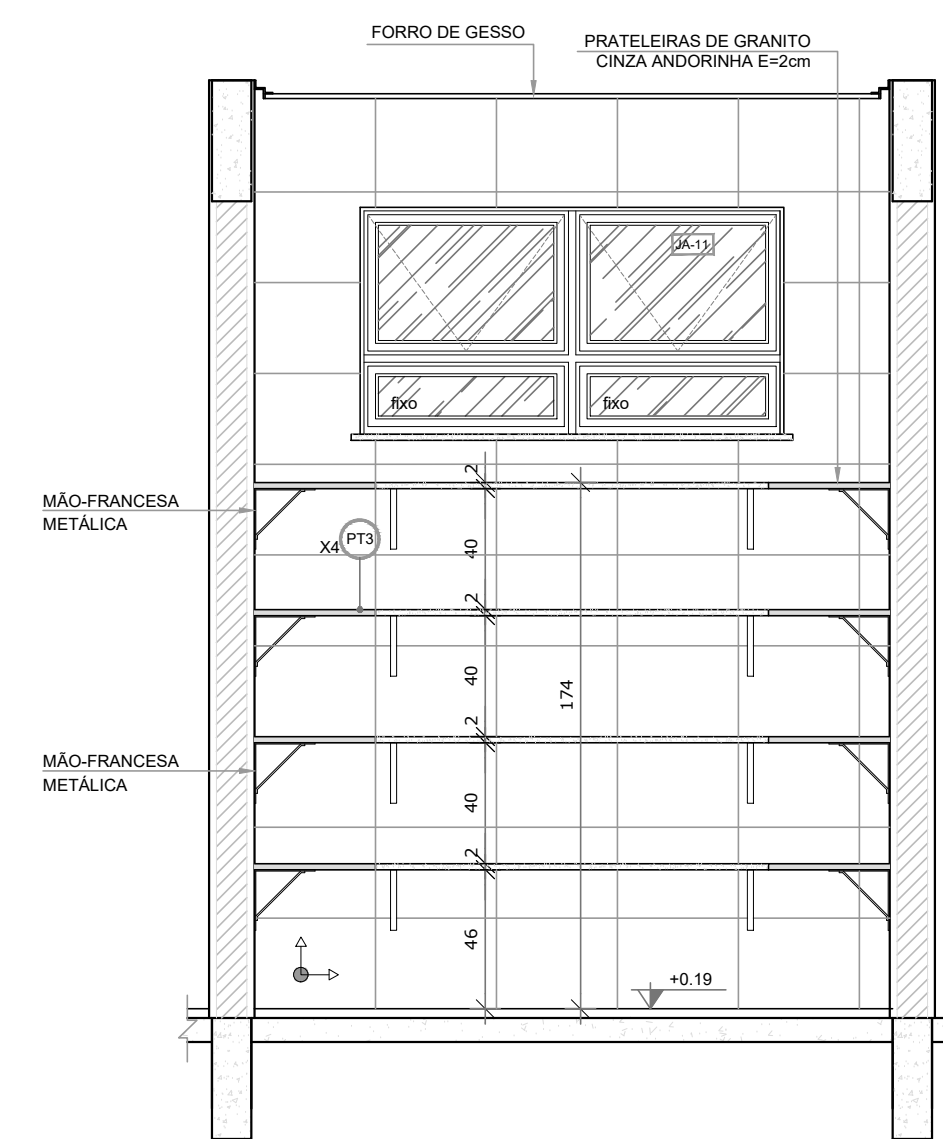


VISTA 1

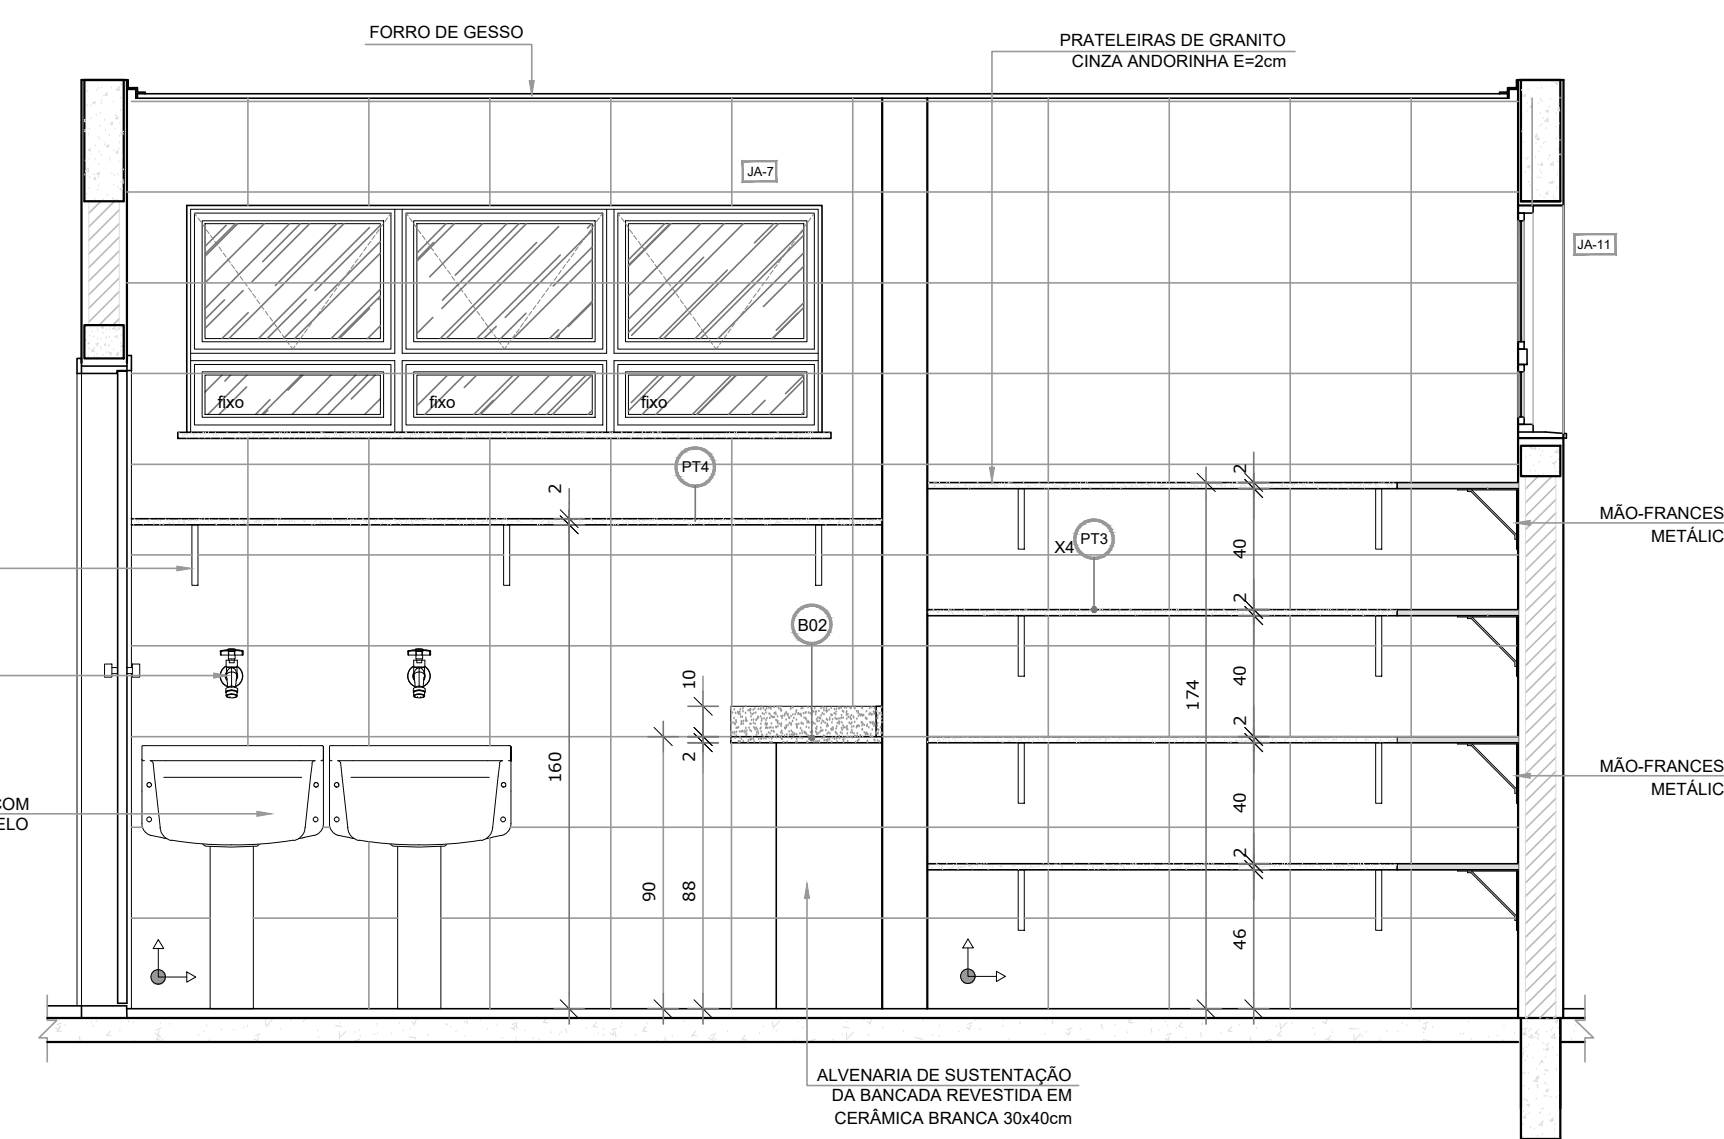


VISTA 2

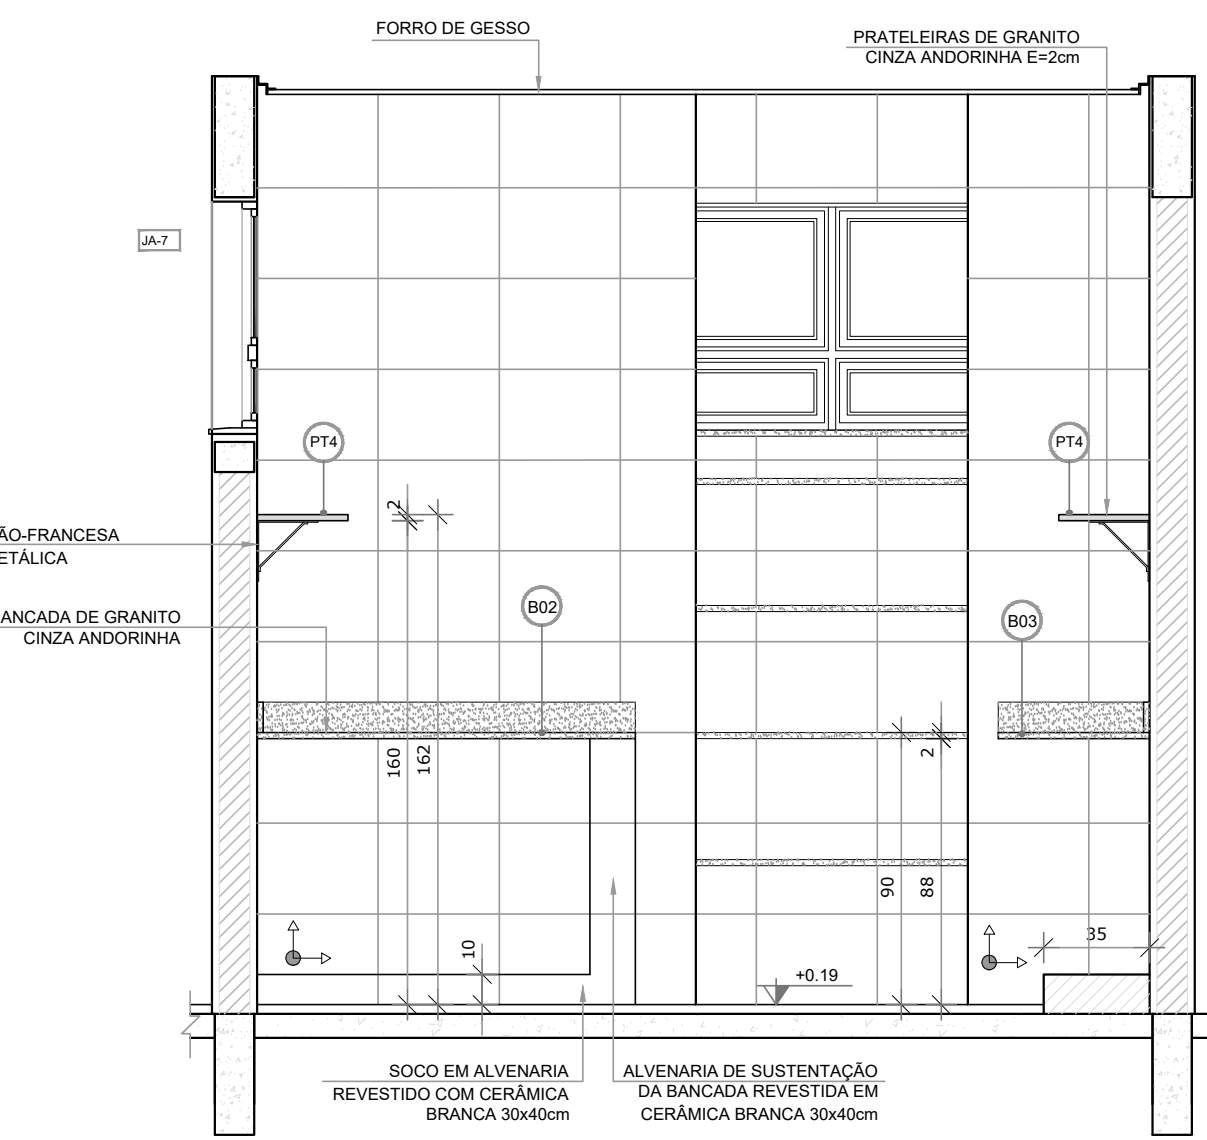

VISTA 3

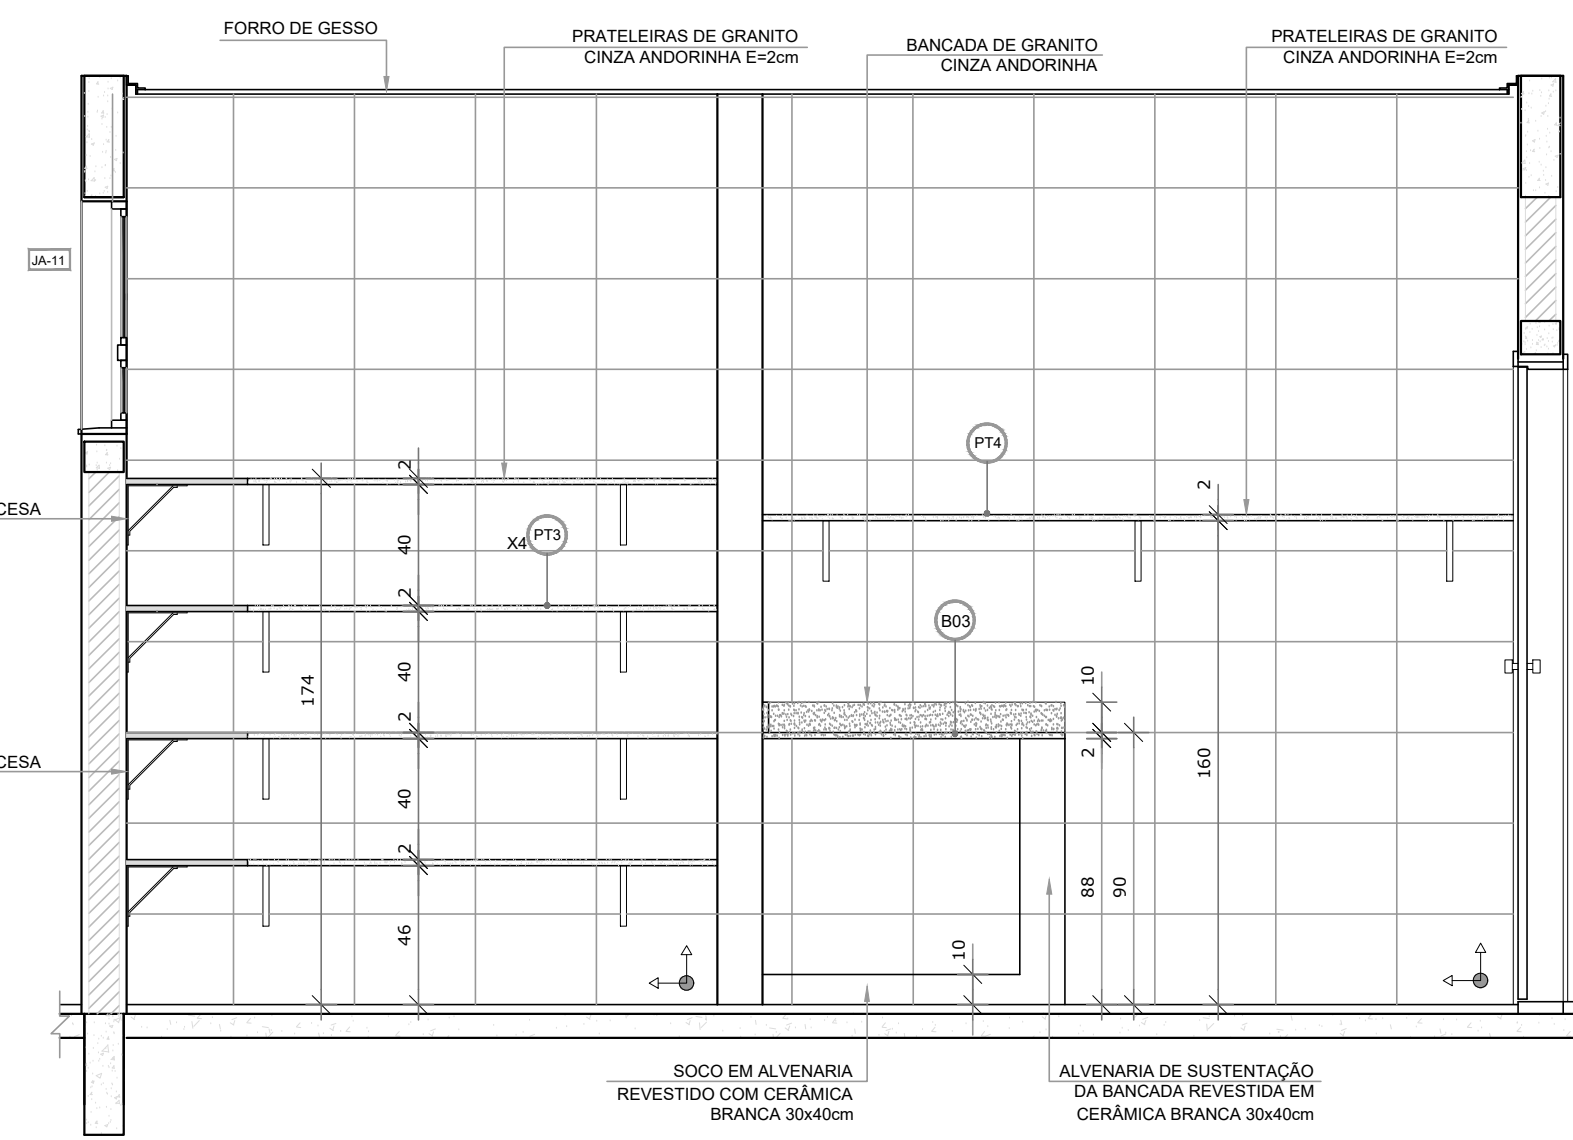

VISTA 4

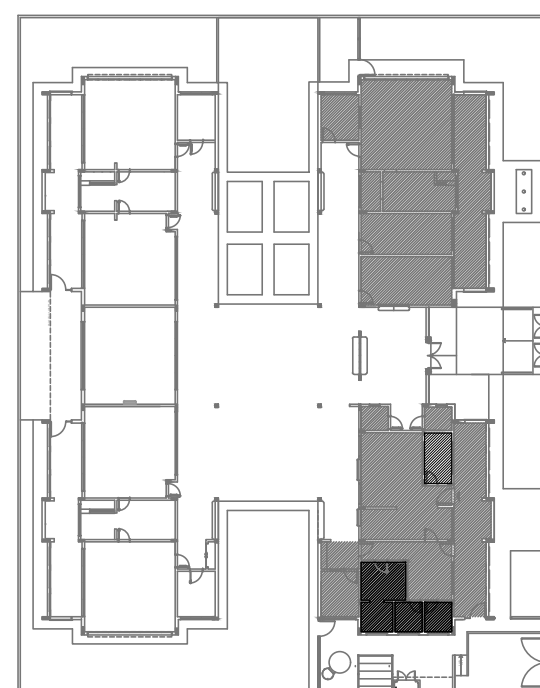

CROQUI DE REFERÊNCIA

A	ALTERAÇÃO PAREDES - SHUFF PARA TUBULAÇÕES HIDRÁULICAS E DETALHAMENTO	ACORDADA	EXEC.	VERIF.	APROV.
REV	DESCRIÇÃO	DATA	EXEC.	VERIF.	APROV.
		APPROVADO			
SECRETARIA DE OBRAS E URBANISMO		SECRETÁRIO DE OBRAS E URBANISMO			
TÍTULO: AMPLIAÇÃO DO BLOCO A - DESPENSA E VESTIÁRIO / LAVANDERIA E ROUPARIA					
LOCAL: RUA 113, S/Nº		ARQ. ELETRÔNICO		DE-105.17-ARQ-024-A.dwg	
RESM. TÉCNICO:		PROJETO			
Nº		ESCALA		DATA	
DE-105.17-ARQ-024=A		1/25		AGOSTO/2016	
				PRANCHA	
				24	