


1 PLANTA BAIXA
ESCALA 1:75

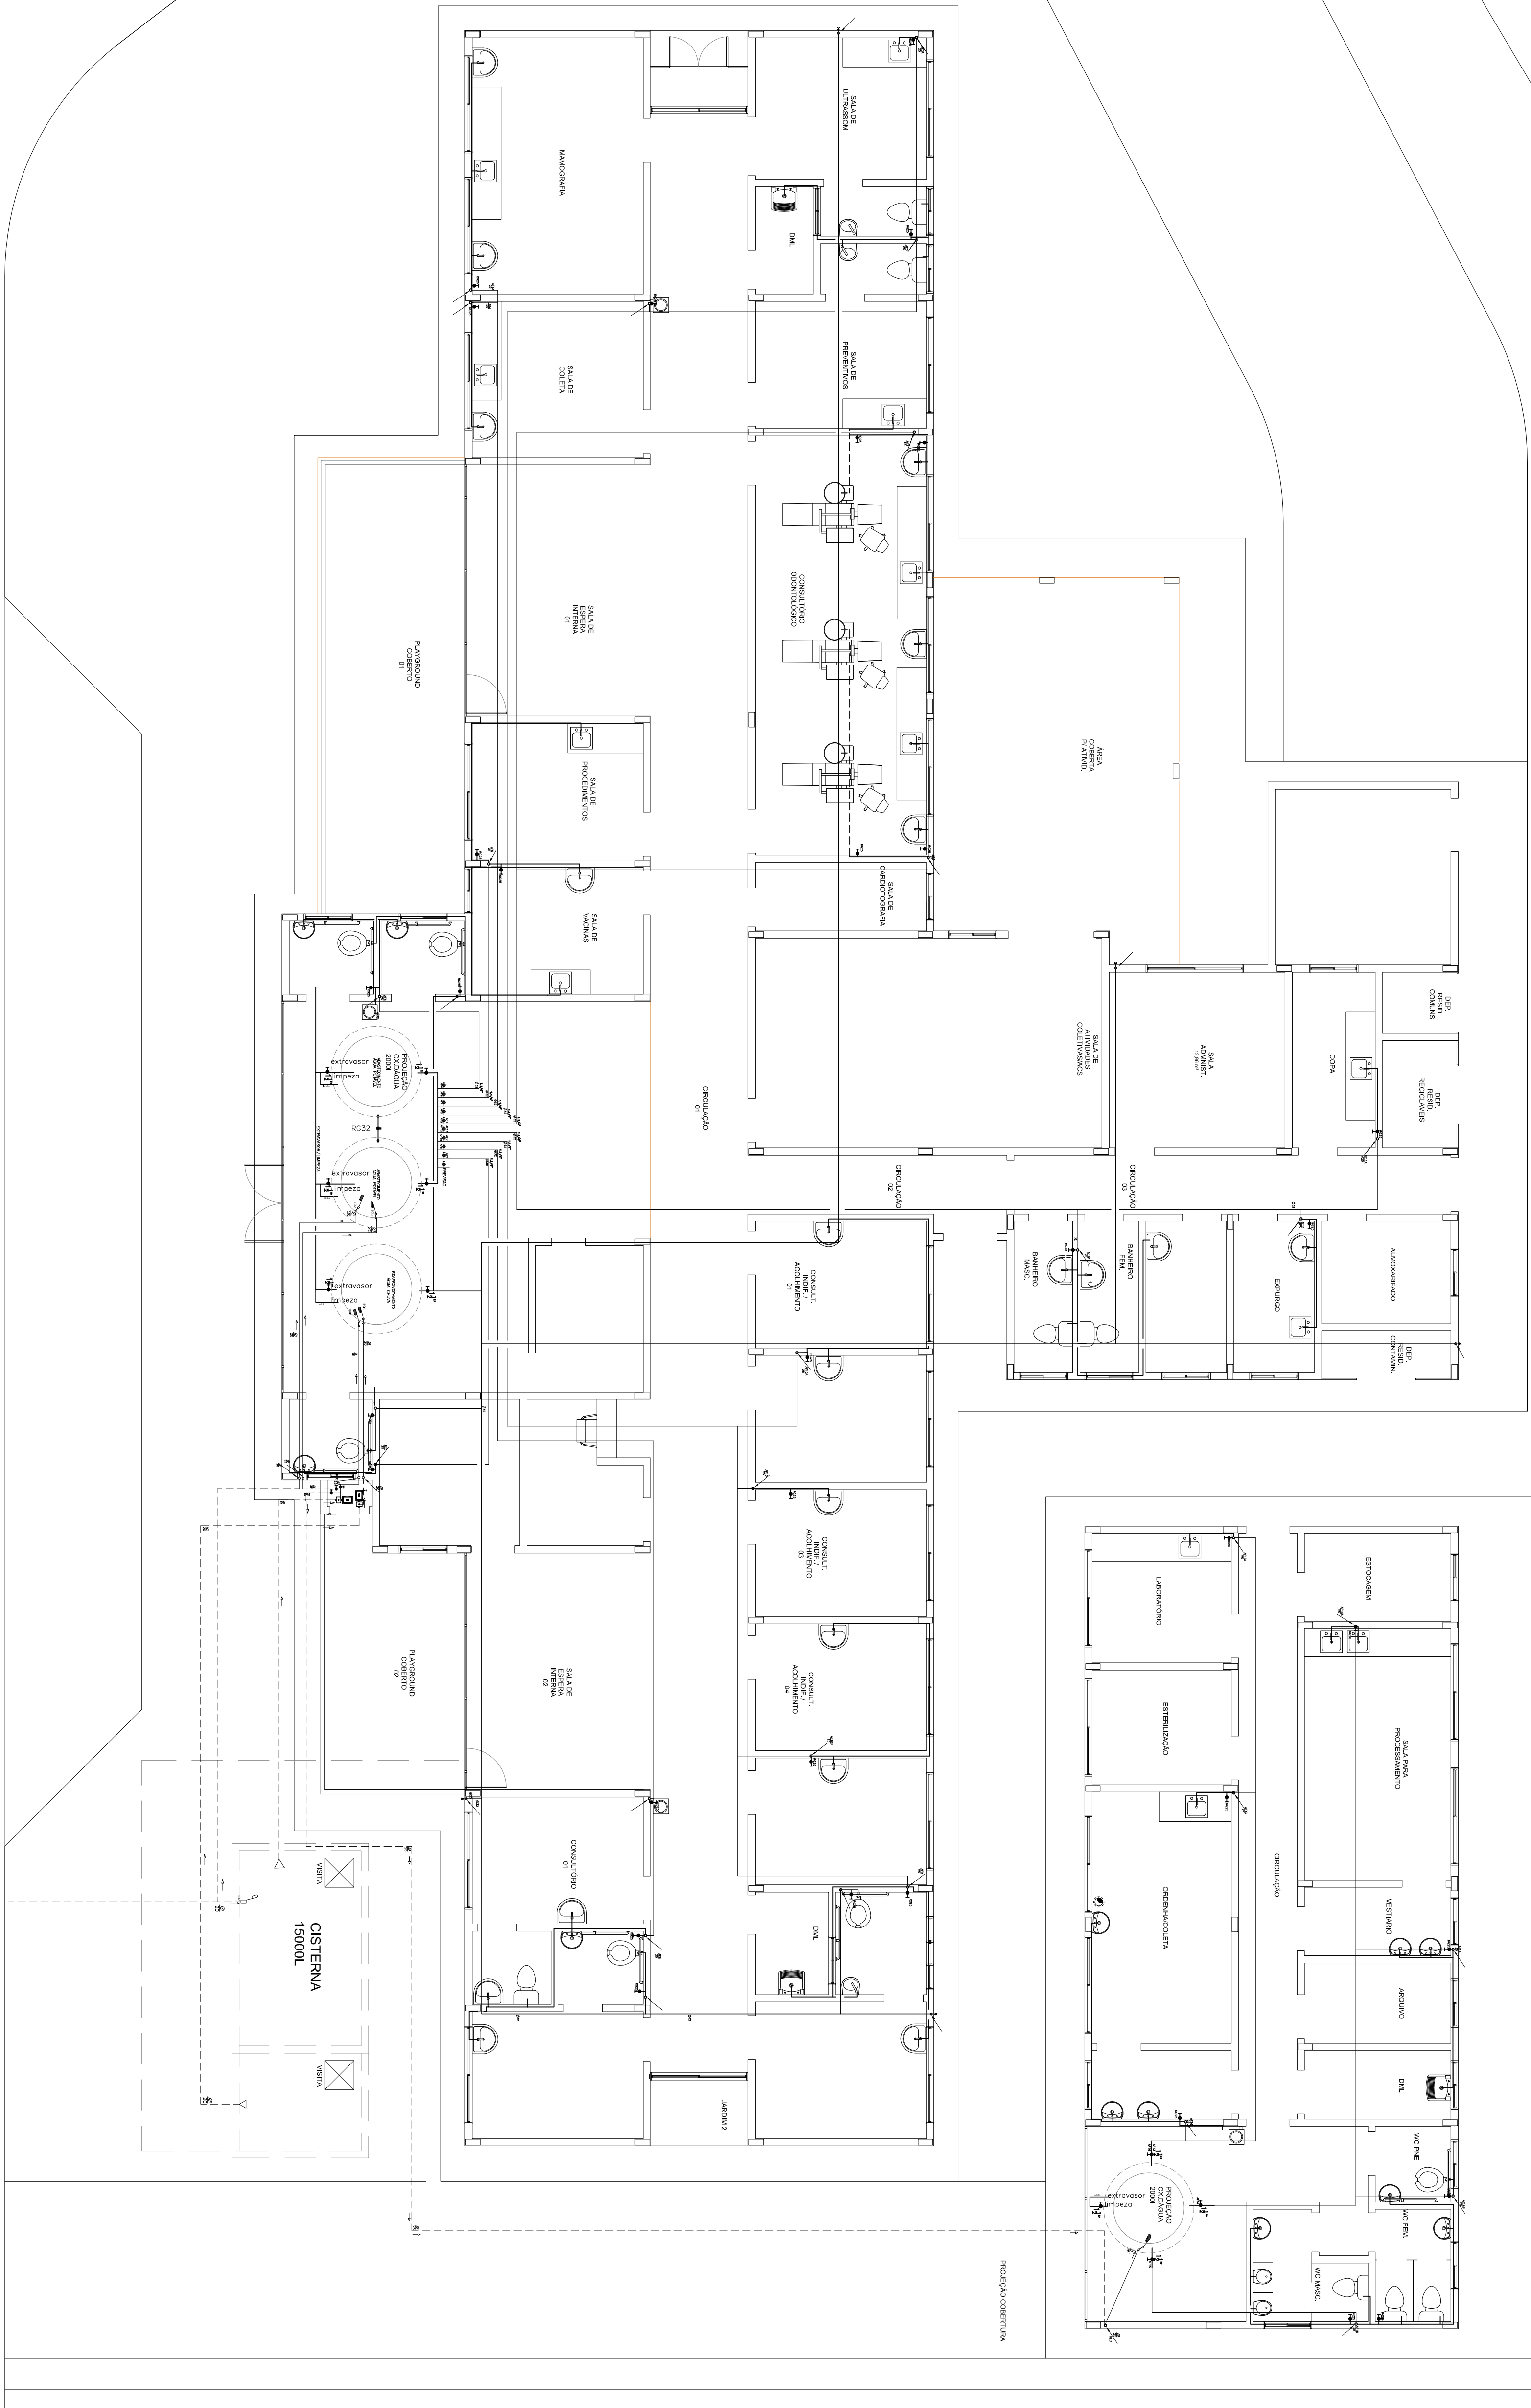

PREFEITURA
SAQUAREMA
TRABALHO E RESPEITO

SECRETARIA DE OBRAS E URBANISMO

UNIDADE ESPECIALIZADA EM SAÚDE CLÍNICA DA MULHER - PROJETO BÁSICO DE HIDRÁULICA	ARQ. ELETRÔNICO
LOCAL RUA "C", ATUAL RUA FÁBIO LÚCIO DOS SANTOS, Nº 158 VERDE VAL E - SAO JEREMIA - RJ DE 14 E 17 JUD 001-A RUC	

PROJETO	Nº	
DE 44E 47 MID 004		

RESPONSÁVEL - CAU/CREA	1:75	JAN/2018	001
------------------------	------	----------	-----