



DETALHE 01

DETALHE - CORTE BB

Planta Baixa - poste existente

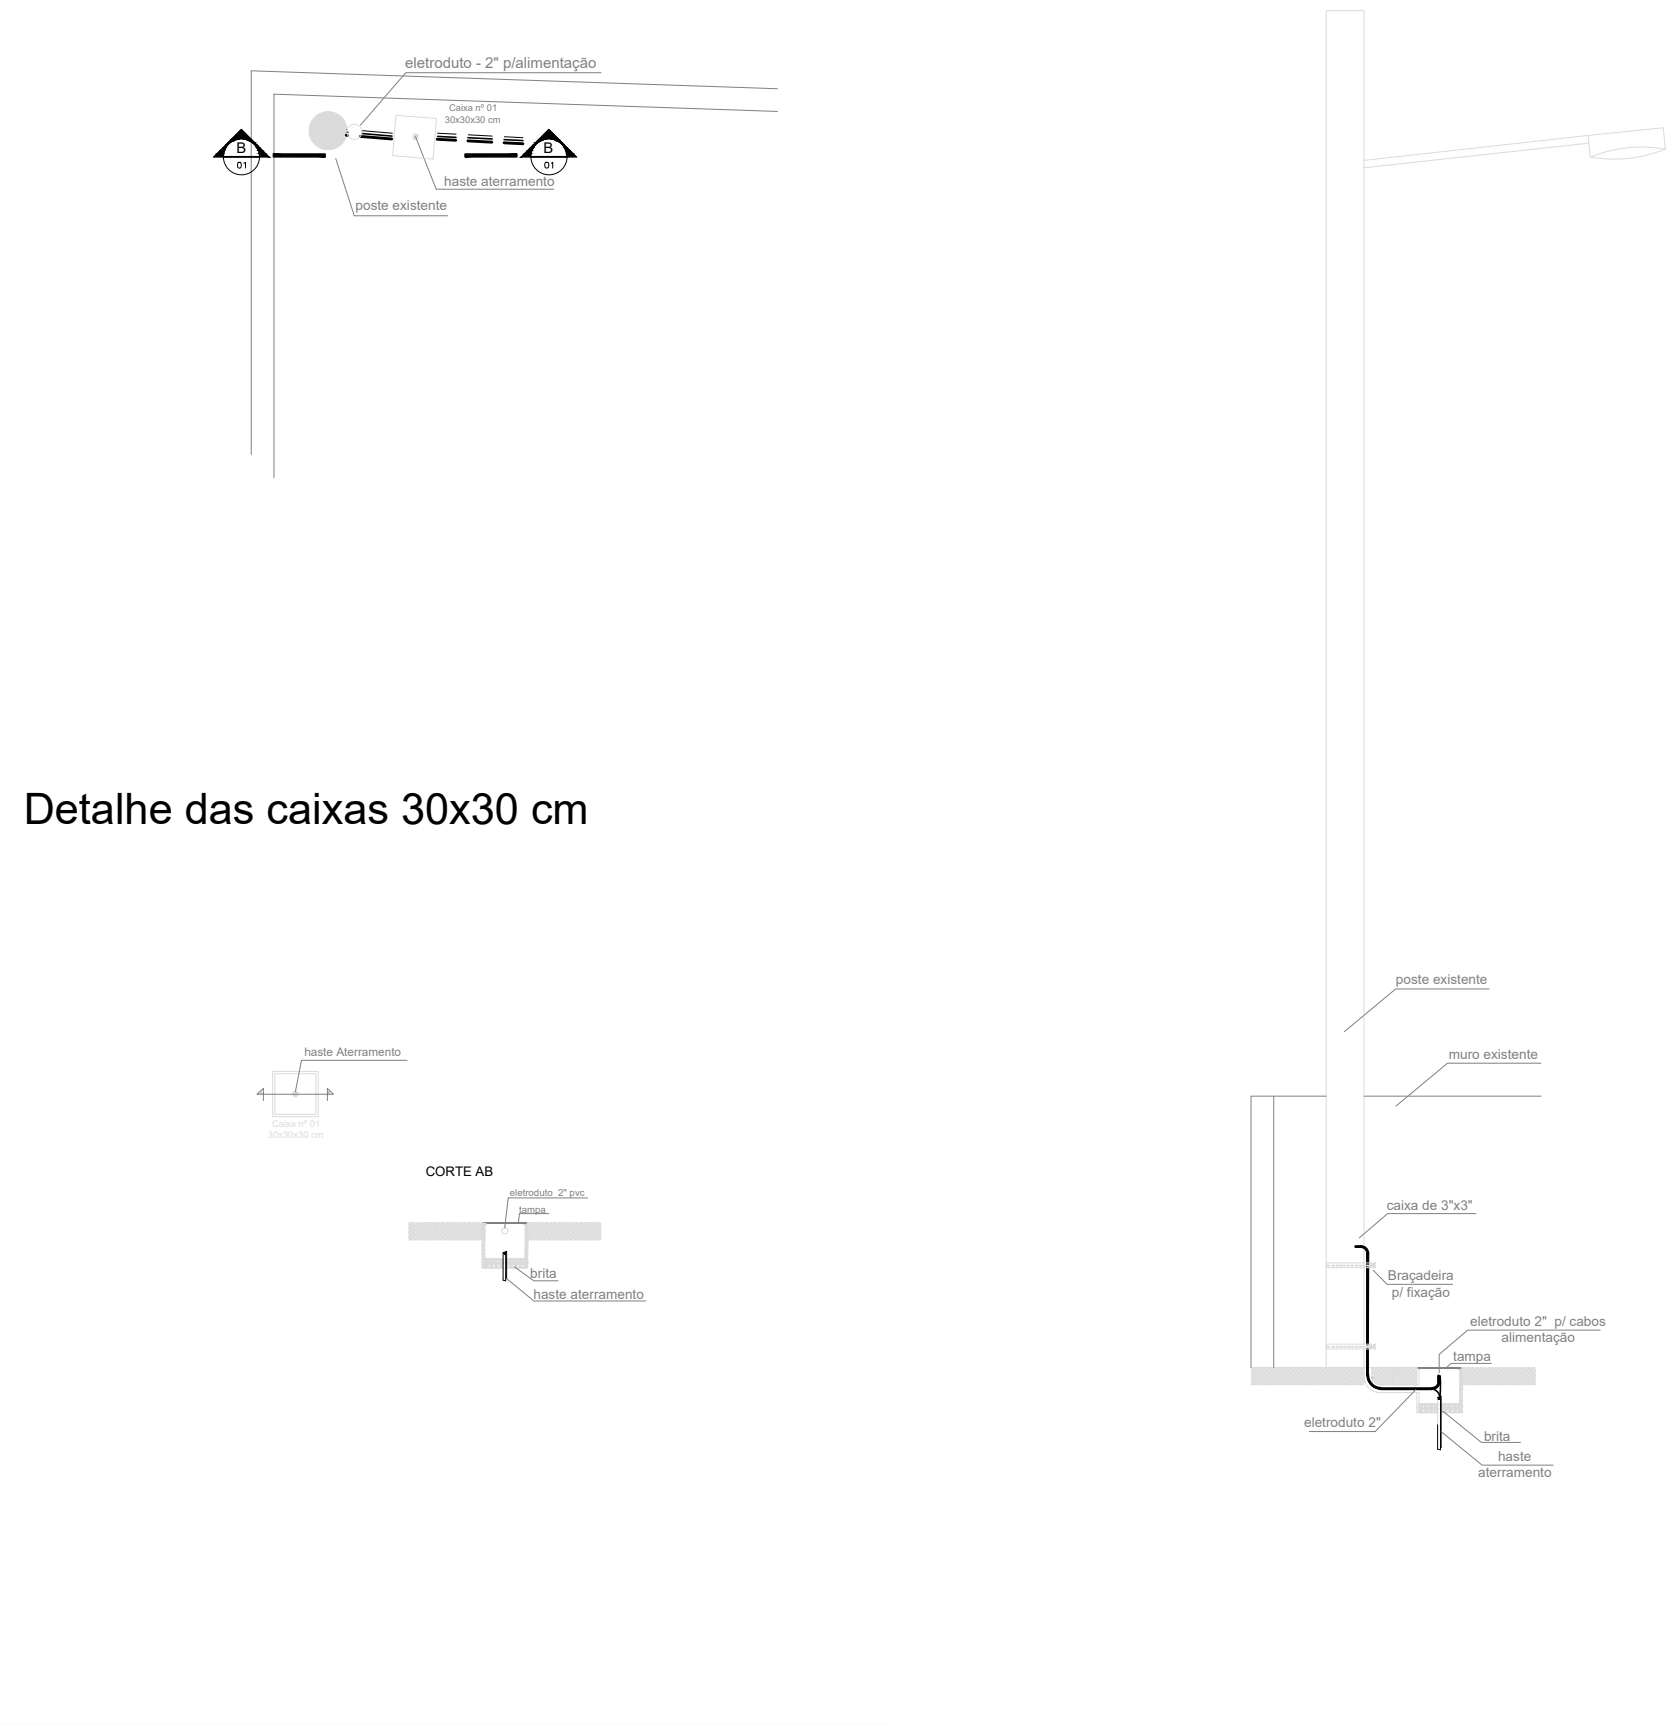

Detalhe das caixas 30x30 cm

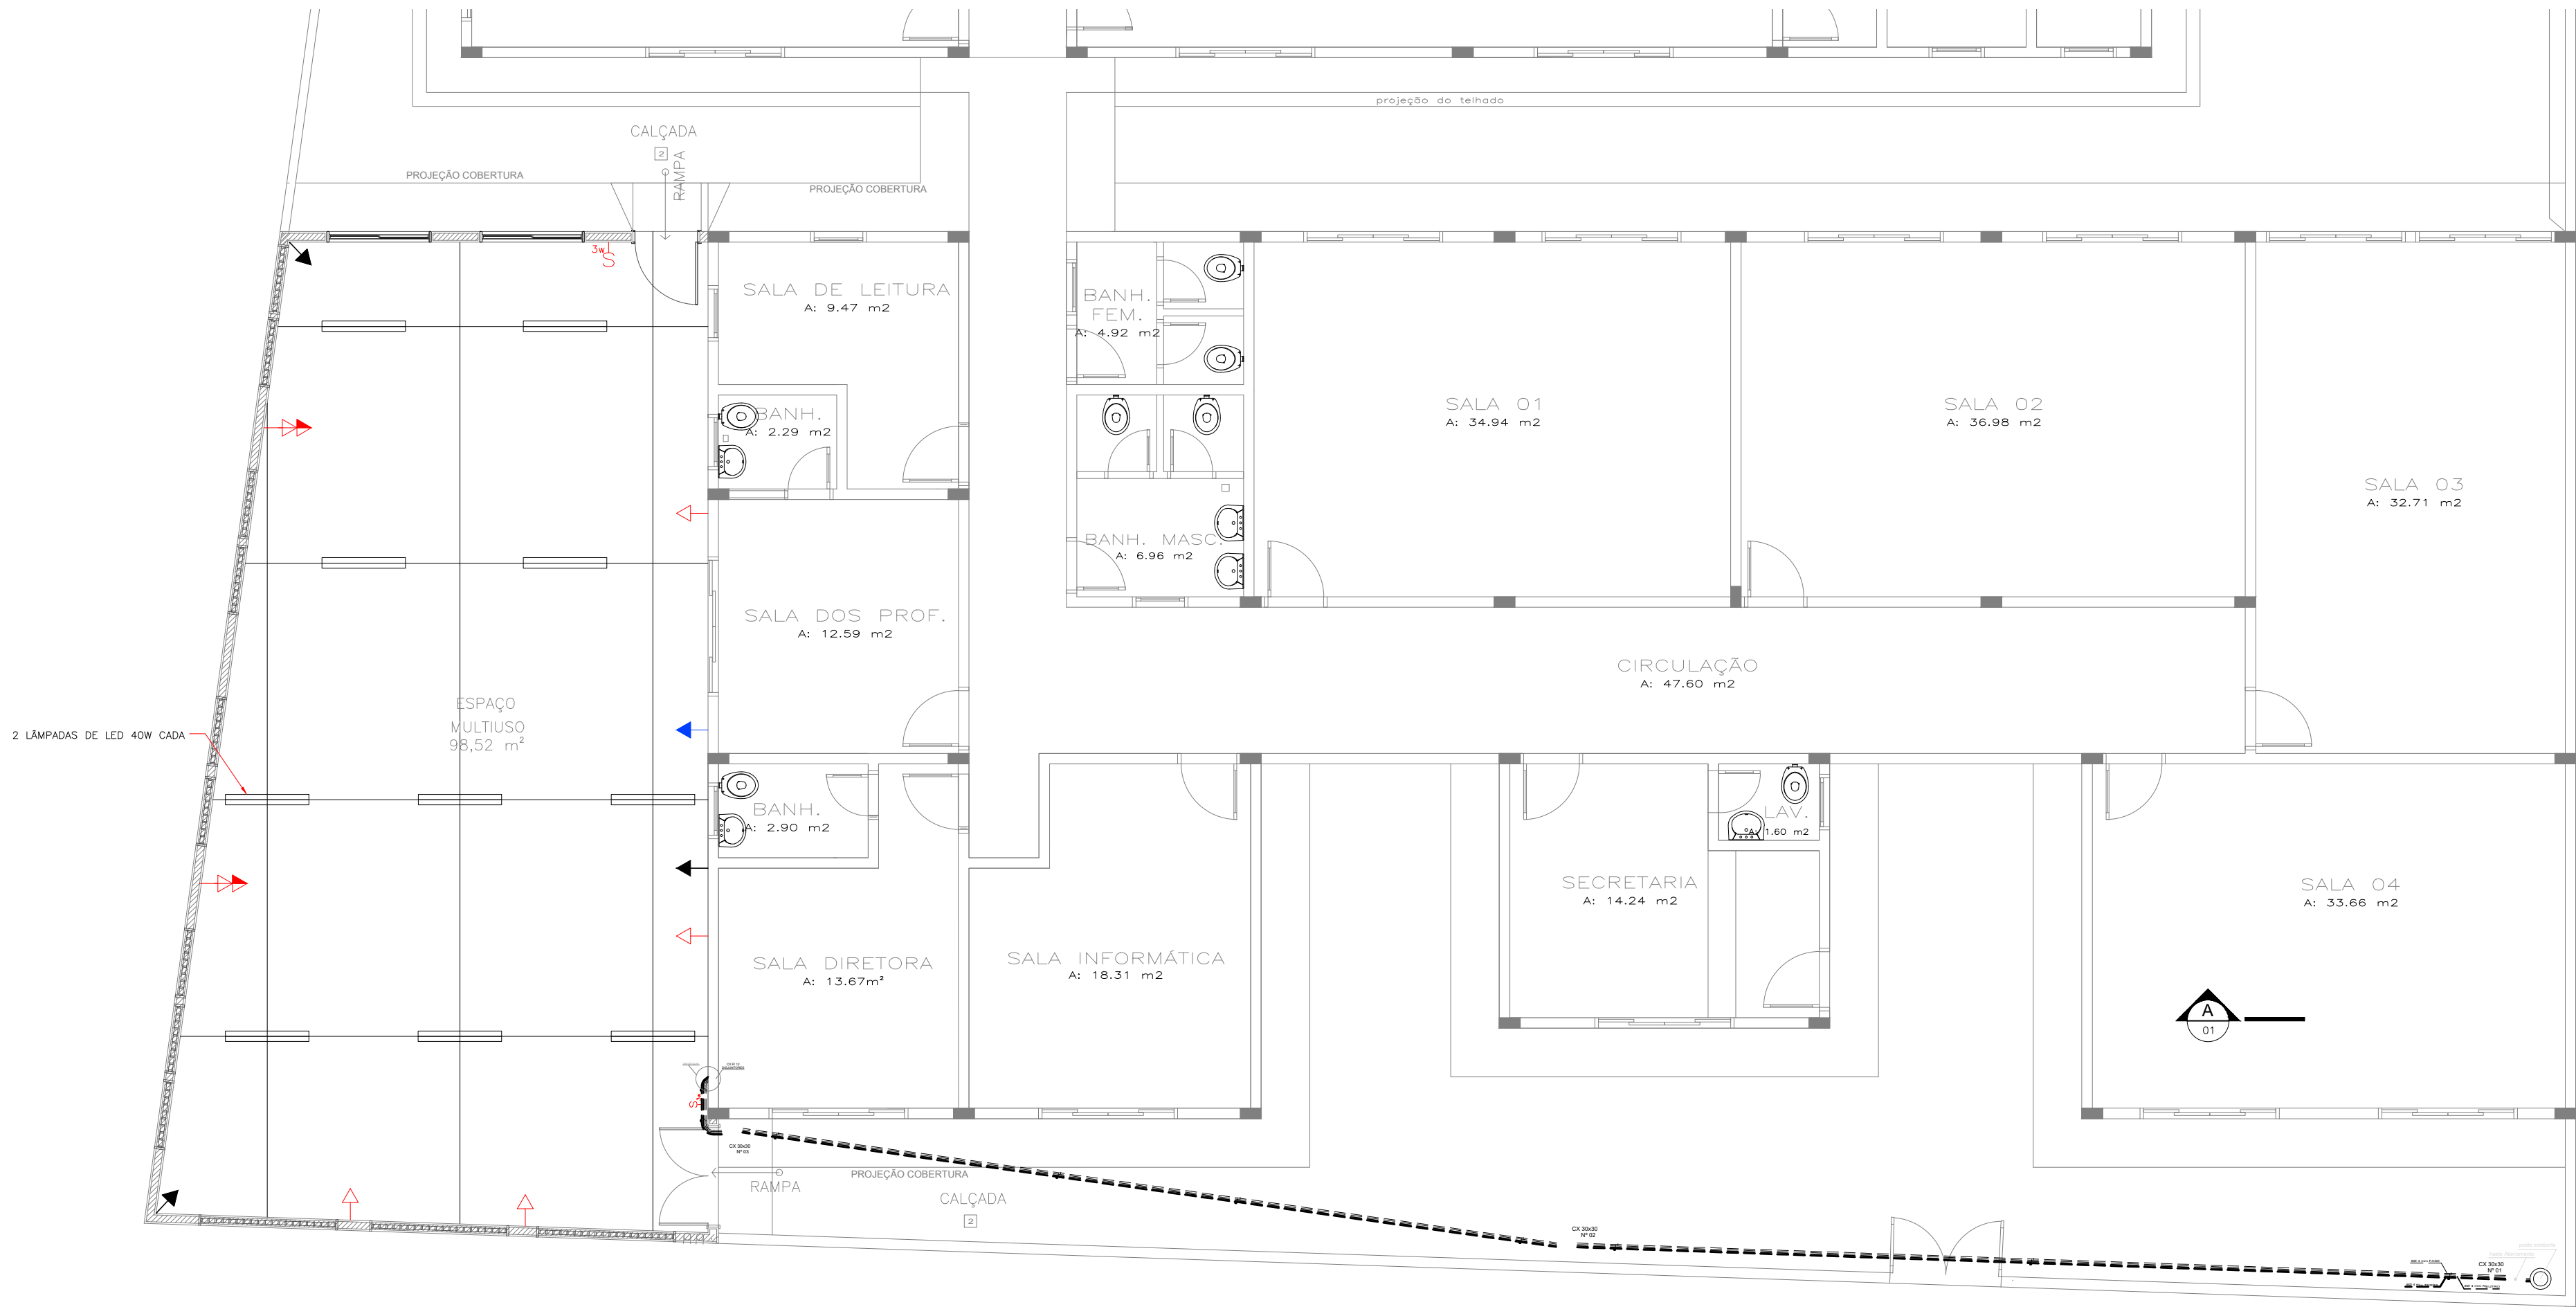

1 PLANTA DE PONTOS ELÉTRICOS

ESCALA 1:100

Nº	ESPECIFICAÇÃO	LOCAL	QUANT.	SIMB.	TOTAL
01	tomada baixa h = 0.30 m	espaço multiuso	06	↖	06 unid.
02	tomada média h = 1.10 m	espaço multiuso	02	↗	02 unid.
03	tomada alta h = 2.10 m (ventilador)	espaço multiuso	03	↘	03 unid.
04	tomada alta h = 2.10 m (tv)	espaço multiuso	01	↙	01 unid.
05	caixa de passagem 30x30x40cm	pátio interno	03		03 unid.
06	interruptor simples three-way	espaço multiuso	02	⚡	02 unid.
07	luminária fluoresc. compacta dupla	espaço multiuso	10	💡	10 unid.
08	quadro luz para 12 disjuntores	espaço multiuso	01		01 unid.
09	disjuntor mono 10 ampers	espaço multiuso	02		02 unid.
10	disjuntor mono 16 ampers	espaço multiuso	01		01 unid.
11	disjuntor mono 20 ampers	espaço multiuso	01		01 unid.
12	eletroduto pvc 2" pvc	pátio interno	—		30.00 m.
13	fio 4,0 mm	alimentação PC/QL	—		120.00 m.
14	bracadeira p/ fixação	poste existente	—		03 unid.
15	eletroduto pvc 2" pvc	poste existente	1.50 m.		1.50 m.
16	haste de aterramento	caixa nº 01 e QL	02		02 unid.

COLOR	WIDTH	PEN N°
1	0,600	
2	0,200	
3	0,400	
4	0,200	
5	0,200	
6	0,200	
7	0,200	
8	0,200	
9	0,200	
10	0,200	
11	0,100	
12	0,200	
13	0,300	
14	0,100	
15	0,200	
16	0,200	
17	0,200	
18	0,200	
19	0,200	
20	0,200	
21	0,100	
22	0,100	
23	0,100	
255	0,100	

0

EMISSION INICIAL

23/10/2018

A.M.

A.M.

D.G.V.

REV.

DESCRIÇÃO

DATA

EXEC.

VERIF.

APROV.



PREFEITURA

SAQUAREMA

TRABALHO E RESPEITO

APROVADO

SECRETÁRIO DE OBRAS E URBANISMO

SECRETARIA DE OBRAS E URBANISMO

TÍTULO

AMPLIAÇÃO E REFORMA DA E. M. JOÃO LAUREANO DA SILVA

PLANTA BAIXA

LOCAL

ESTRADA DO RONCADOR - SAMPAIO CORREA - SAQUAREMA - RJ

ARG. ELETRÔNICO

DE-004.19-ELE-401=0.DWG

PROJETO

RESPONSÁVEL - CAU/CREA

Nº

DE-004.19-ELE-401

ESCALA

INDICADA

DATA

OUT/2018

PRANCHA

01