


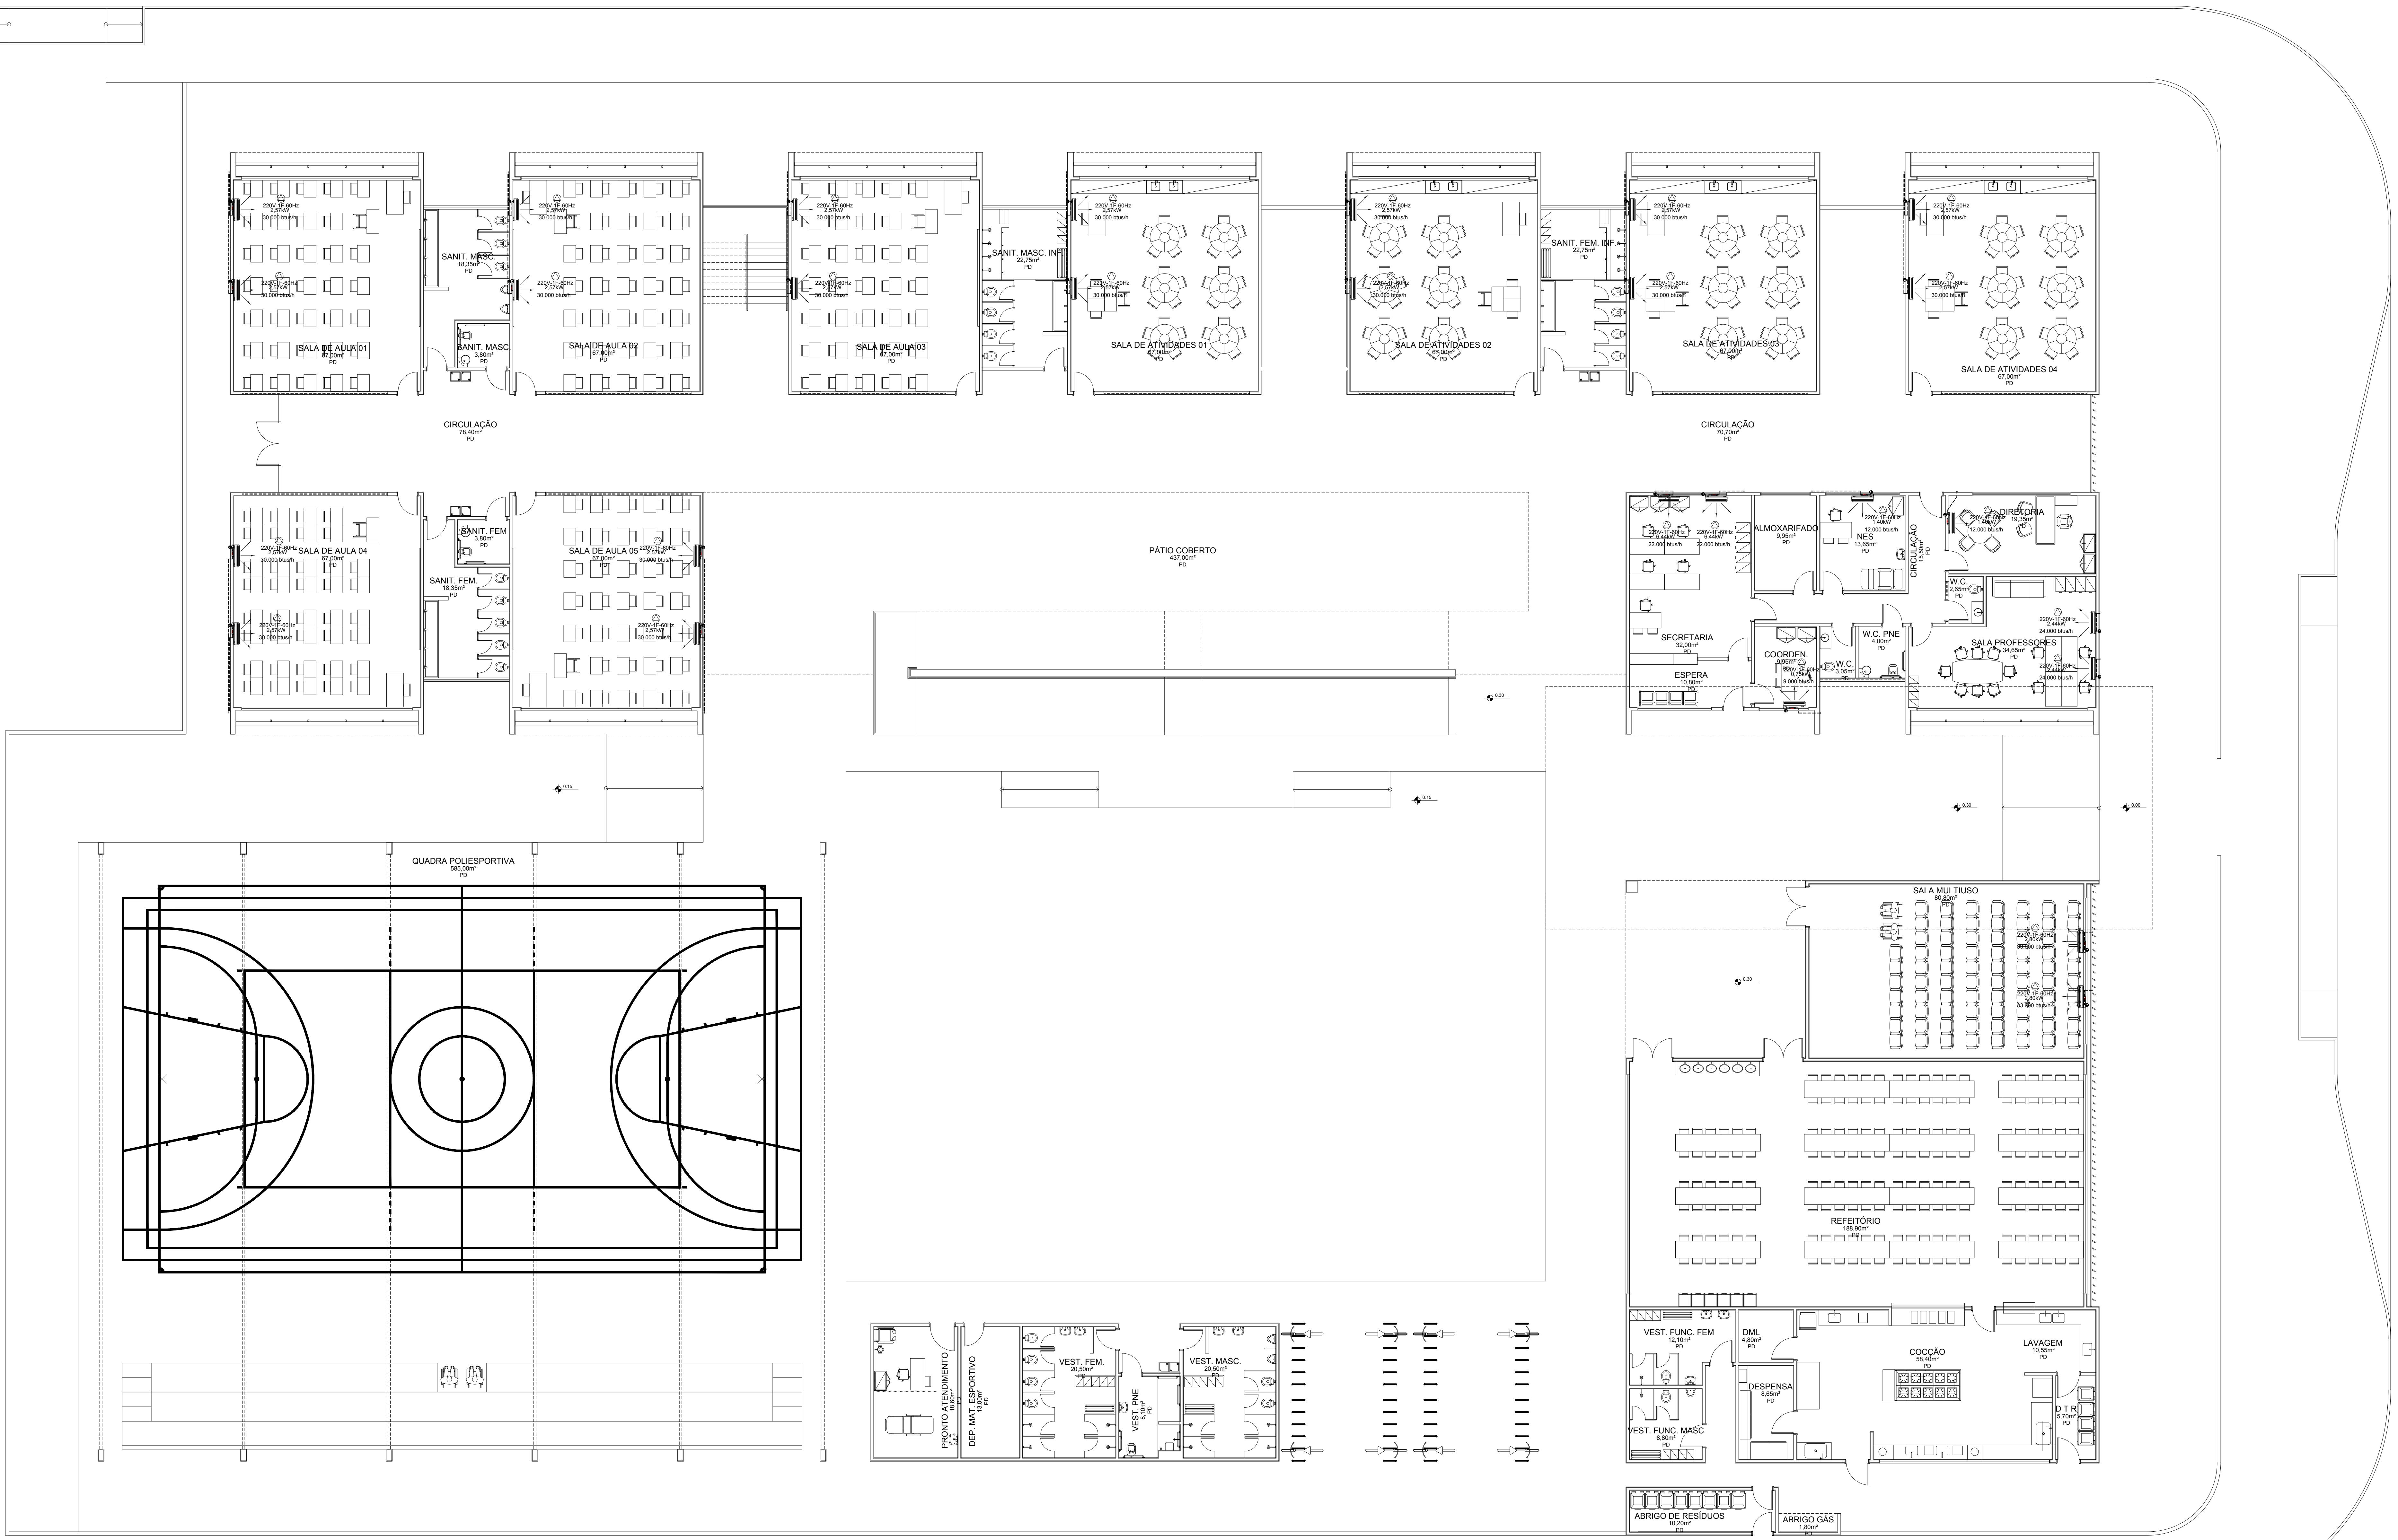

01 PLANTA BAIXA
1/100

ANDREPIVAARQUITETURA
na 6a andar, 108 lojas - tel: 2240-1001 - 2240-1012 - www.andrepiva.com

ESCRITÓRIO RESPONSÁVEL:
Jorge Mario Jáuregui
@ateliermetropolitano

REV	DESCRIÇÃO	DATA	EXEC	VERIF	APROV
 PREFEITURA SAQUAREMA TRABALHO É RESPEITO					
SECRETARIA DE OBRAS E URBANISMO					
TÍTULO: ESCOLA NOVA BASILEIA - PROJETO DE INSTALAÇÕES PREDIAIS REFRIGERAÇÃO					
LOCAL: RUA ETHEVALDO LIMA DE MENDONÇA BASILEIA - SAQUAREMA - RJ			PROJETO: DE-502.19-ARC-001.DWG		
RESPONSÁVEL - CAU/CREA			ESCALA: 1:100 DATA: FEV/2019 PRONCHER: 01/01		