


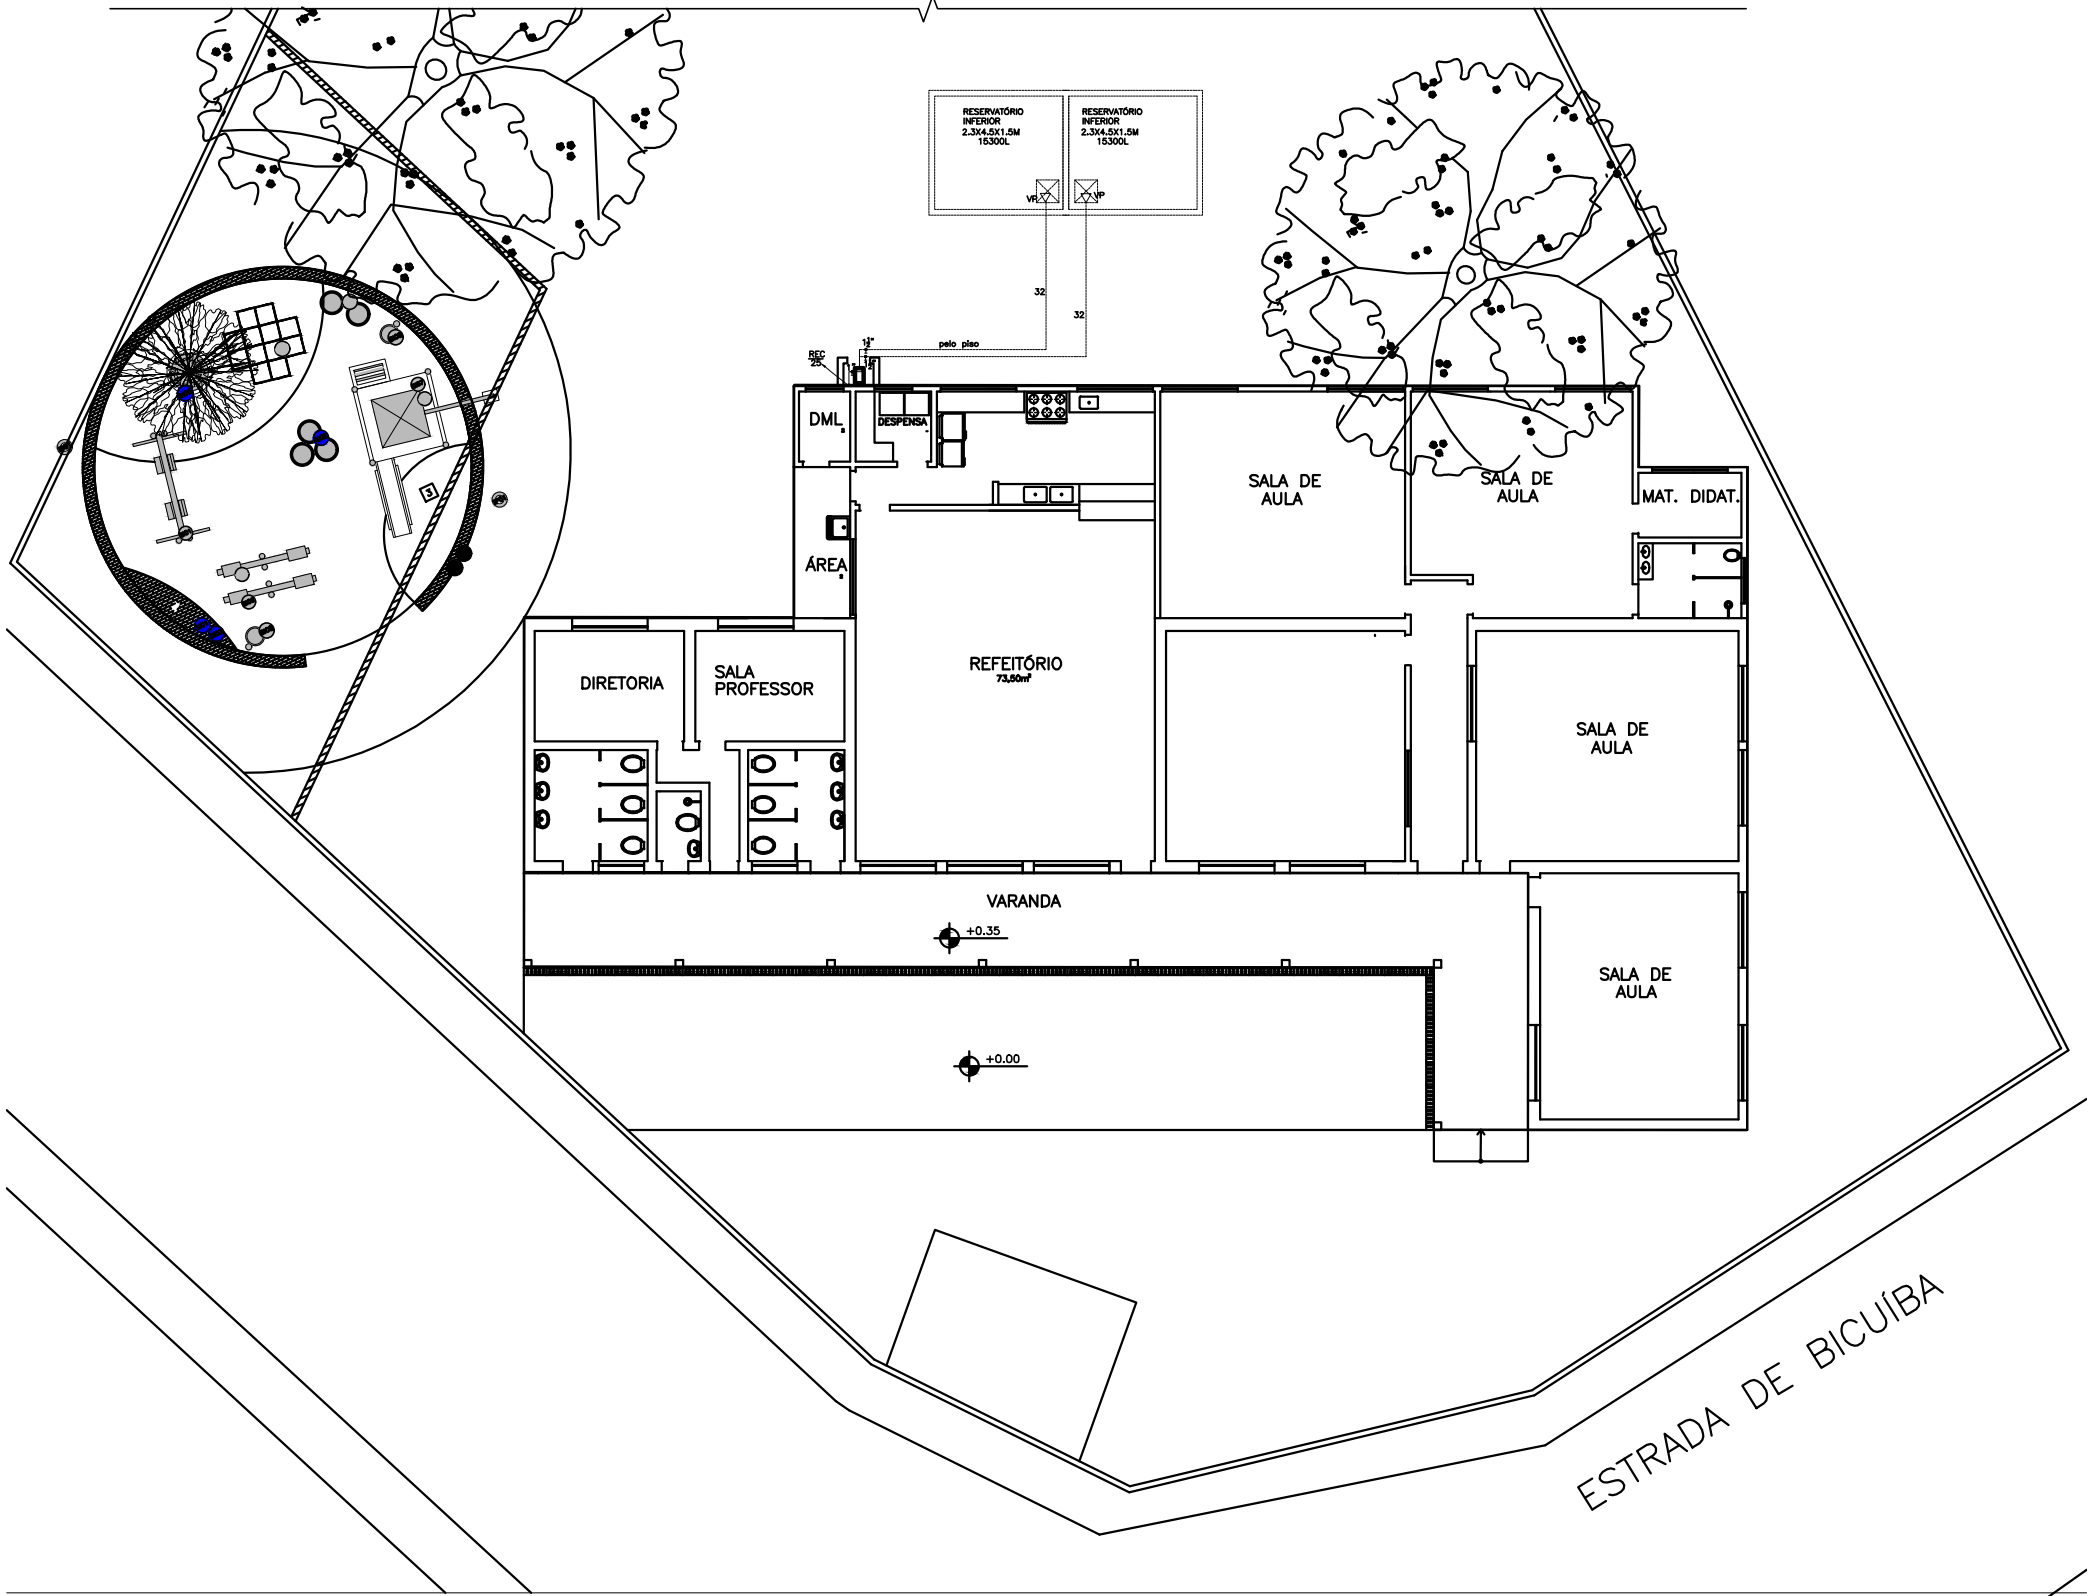

LEGENDA HIDRÁULICA

- COLUNA DE ÁGUA FRIA
DIÂMETRO INDICADO
- COLUNA DE RECALQUE
DIÂMETRO INDICADO
- COLUNA DE ÁGUA DE RESÍDUO
DIÂMETRO INDICADO
- TUBO QUE SOBE
- TUBO QUE DESCE
- TUBULAÇÃO DE ÁGUA FRIA
- TUBULAÇÃO DE ÁGUA DE RESÍDUO
- HIDRÔMETRO
- BOMBA PARA RECALQUE
- VALVULA BOA
- VALVULA DE RETENÇÃO - VR
- VALVULA DE PE - VP
- REGISTRO DE GAUETA - RG

01 PLANTA BAIXA
ESCALA 1:100

COLOR	WIDTH	PEN	NO.
1	0,800		
2	0,600		
3	0,500		
4	0,400		
5	0,300		
6	0,200		
7	0,100		
8	0,080		
9	0,060		
10	0,050		
11	0,040		
12	0,030		
13	0,020		
14	0,010		
15	0,005		
16	0,002		
17	0,001		
18	0,000		
19	0,000		
20	0,000		
100	0,000		

0 EMISSÃO INICIAL		17/04/2015	AJA	AJA	DSVV
REV.	DESCRIÇÃO	DATA	EXEC.	VERIF.	APROV.
 PREFEITURA SAQUAREMA TRABALHO E RESPEITO		APROVADO			
		SECRETÁRIO DE OBRAS E URBANISMO			
SECRETARIA DE OBRAS E INFRAESTRUTURA					
TÍTULO REFORMA DA E.M. VALTE MIR					
PROJETO BÁSICO DE INSTALAÇÕES HIDRÁULICAS					
LOCAL ESTRADA DE BICUIBA		ARG. ELETRÔNICO			
SAQUAREMA - RJ		DE-001.20-HID-001=0.DWG			
PROJETO		Nº		DE-001.20-HID-001	
RESPONSÁVEL - CAUICREA		ESCALA	DATA	PRANCHA	001
		1:100	04/2015		