

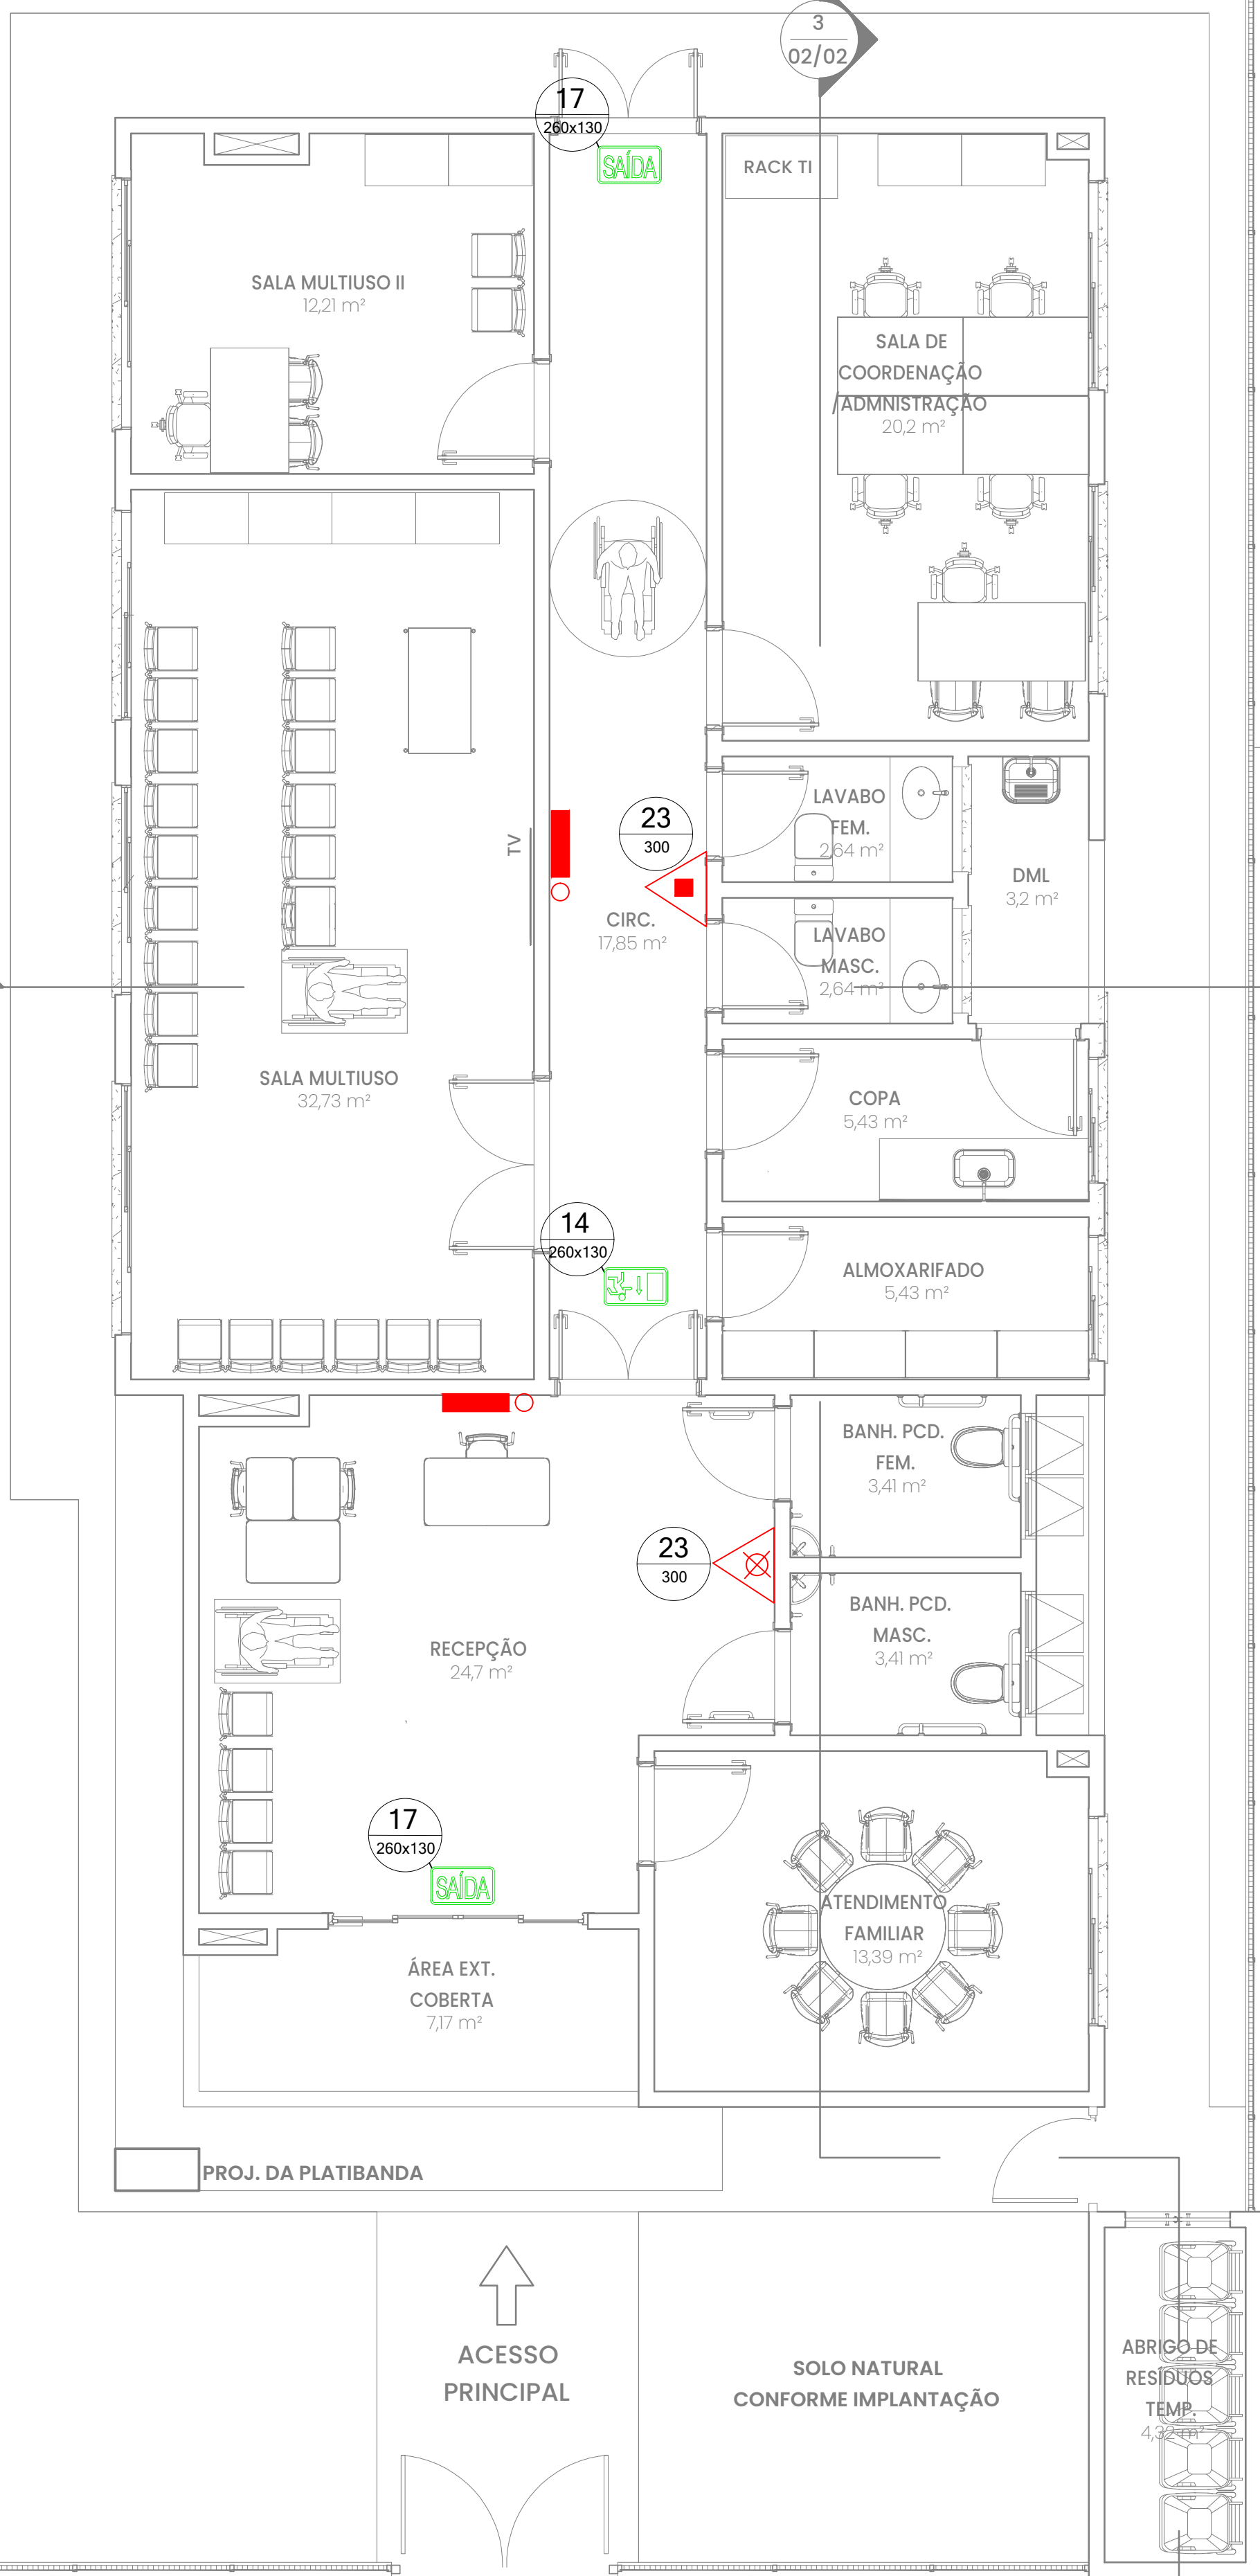
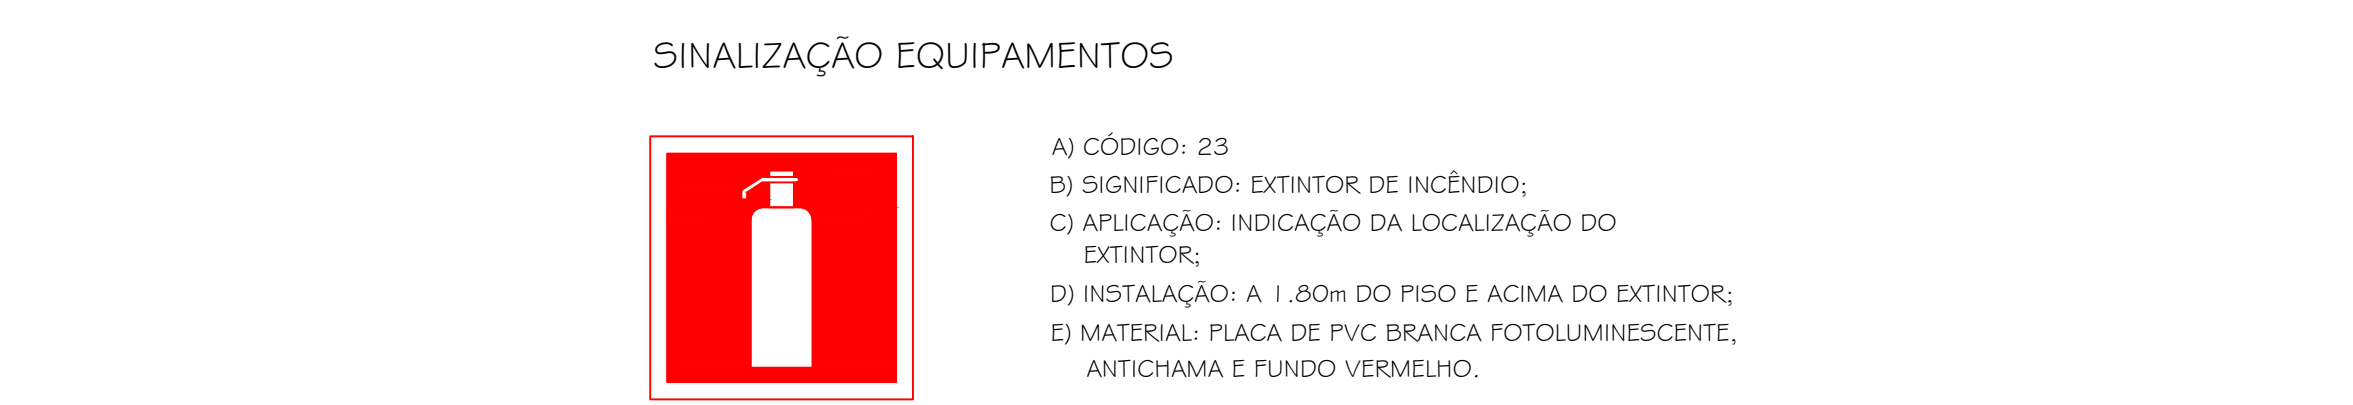


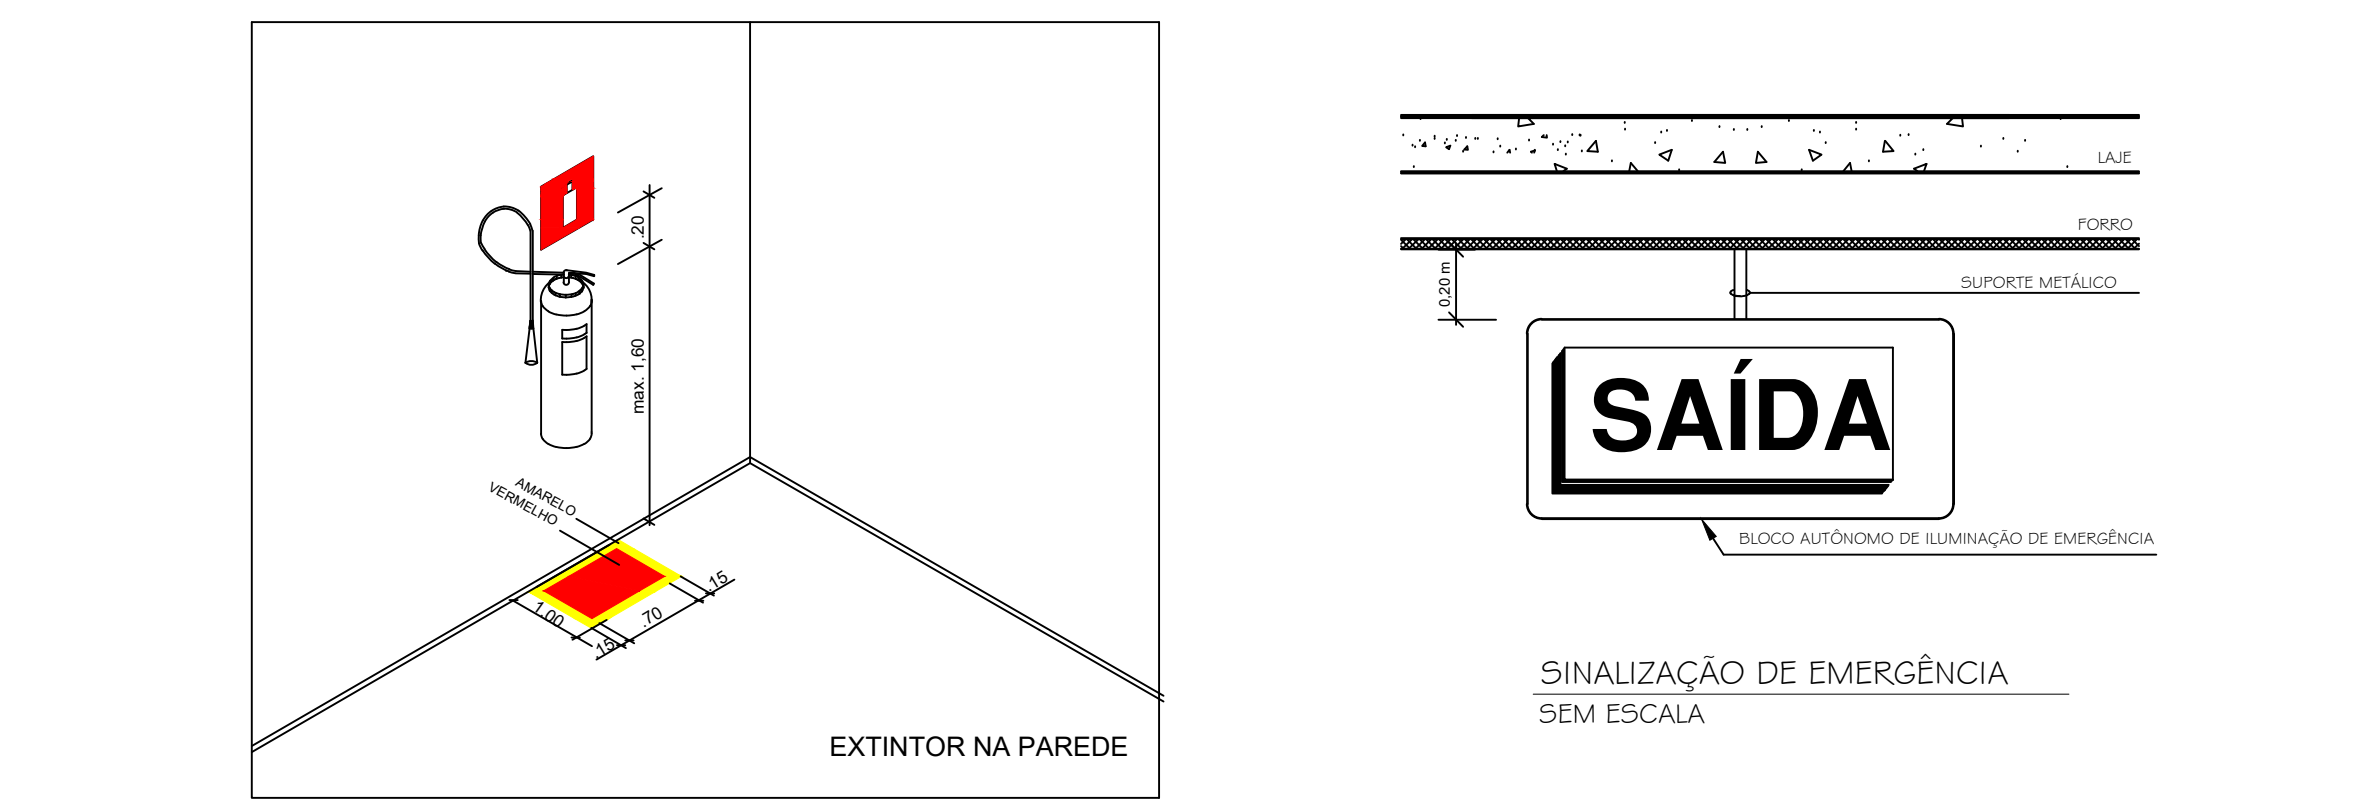

2 CORTE 1
ESCALA 1:100

3 CORTE 3
ESCALA 1:100

4 FACHADA
ESCALA 1:100

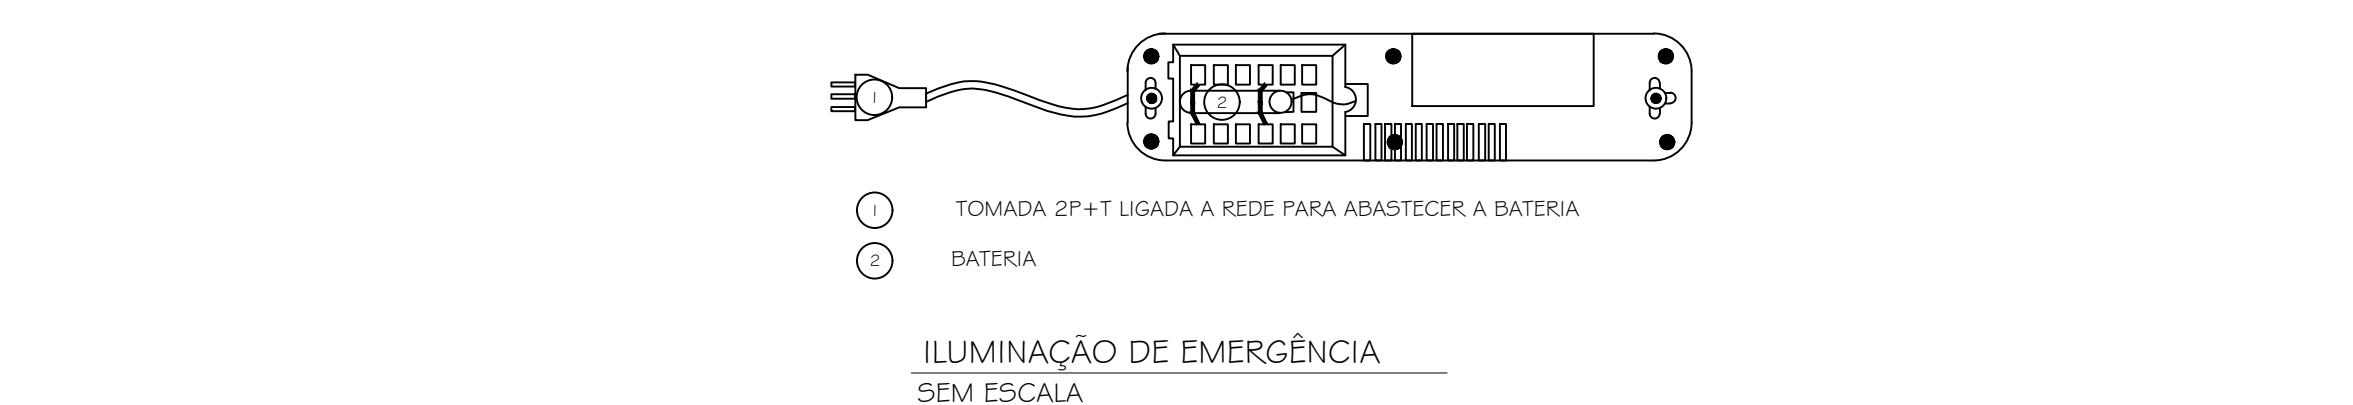

NOTAS

EXTINTORES
DEVERÃO SEGUIR AS SEGUINTESS PREMISSAS:
1- LACRE INTACTO;
2- ETIQUETA COM IDENTIFICAÇÃO PADRÃO ABNT;
3- SELO DO INMETRO;
4- ETIQUETA DE CONTROLE DE CARGA;
5- DATA DO ÚLTIMO RETESTE DO CILINDRO CRAVADA NESTE EM BAIXO RELEVO. O RETESTE DO CILINDRO TEM VALIDADE DE CINCO ANOS;

LEGENDA DE EQUIPAMENTOS DE COMBATE A INCÊNDIO		
REPRESENTAÇÃO	DESCRIÇÃO	QUANTITATIVO
	ILUMINAÇÃO DE EMERGÊNCIA - BLOCO AUTÔNOMO	02 BLOCOS
	INDICAÇÃO SAÍDA DE EMERGÊNCIA	02 UNIDADES
	INDICAÇÃO SENTIDO SAÍDA DE EMERGÊNCIA	01 UNIDADE
	EXTINTOR DE ÁGUA PRESSURIZADA 10 Lt	01
	EXTINTOR DE PÓ ABC 6Kg	01

QUADRO DE PLACAS DE SINALIZAÇÃO DE SEGURANÇA BÁSICA			
CÓDIGOS/ DIMENSÕES (mm)	PLACAS	SIGNIFICADO	QUANT.
14 260x130		SAÍDA EM FRENTE	01
17 260x130		SAÍDA	02
23 L=179		PLACA DE INDICAÇÃO DE ÁGUA PRESSURIZADA	01
		PLACA DE INDICAÇÃO DE PÓ QUÍMICO ABC	01

QUADRO DE ÁREAS
ÁREA DA EDIFICAÇÃO _____ 158,71 m²
NOTA A EDIFICAÇÃO NÃO É ABASTECIDA POR GÁS CANALIZADO.
NOTA NÃO HÁ COCÇÃO DE ALIMENTOS NA EDIFICAÇÃO.

1 PLANTA BAIXA TÉRREO
ESCALA 1:50

0	EMIÇÃO INICIAL	29/04/2022	SG	MCR
REV.	DESCRIÇÃO	DATA	EXEC.	VERIF.
EMITENTE	CONSORCIO QUANTA / TETRIS / FLEX			
CONTRATO Nº 006/2022	EXEC.	SG	15/04/22	
	DES.	SG	15/04/22	
	VER.	MCR	29/04/22	
MARCOS CAMARA REBELO - CREA/RJ - 200727911-8				
PREFEITURA SAQUAREMA TRABALHO E RESPEITO				
SECRETARIA MUNICIPAL DE DESENVOLVIMENTO ECONÔMICO				
TÍTULO COMPLEXO EDUCACIONAL - BONSUCESSO - APOIO EDUCACIONAL				
PROJETO BÁSICO DE INSTALAÇÃO DE PREVENÇÃO CONTRA INCÊNDIO				
PLANTA BAIXA EXTINTOR, ILUMINAÇÃO DE EMERGÊNCIA E ROTA DE FUGA				
LOCAL	ARQ. ELETRÔNICO	SQ-OS012-BONSUCESSO-AE-PB-INC-EIR-R00		
ESTRADA DE BONSUCESSO, BARRO BONSUCESSO - 2º DISTRITO SAQUAREMA-RJ	ESCALA	DATA	PRANCHIA	
Nº PD003-SBP009	INDICADA	ABRIL/2022		01/01