




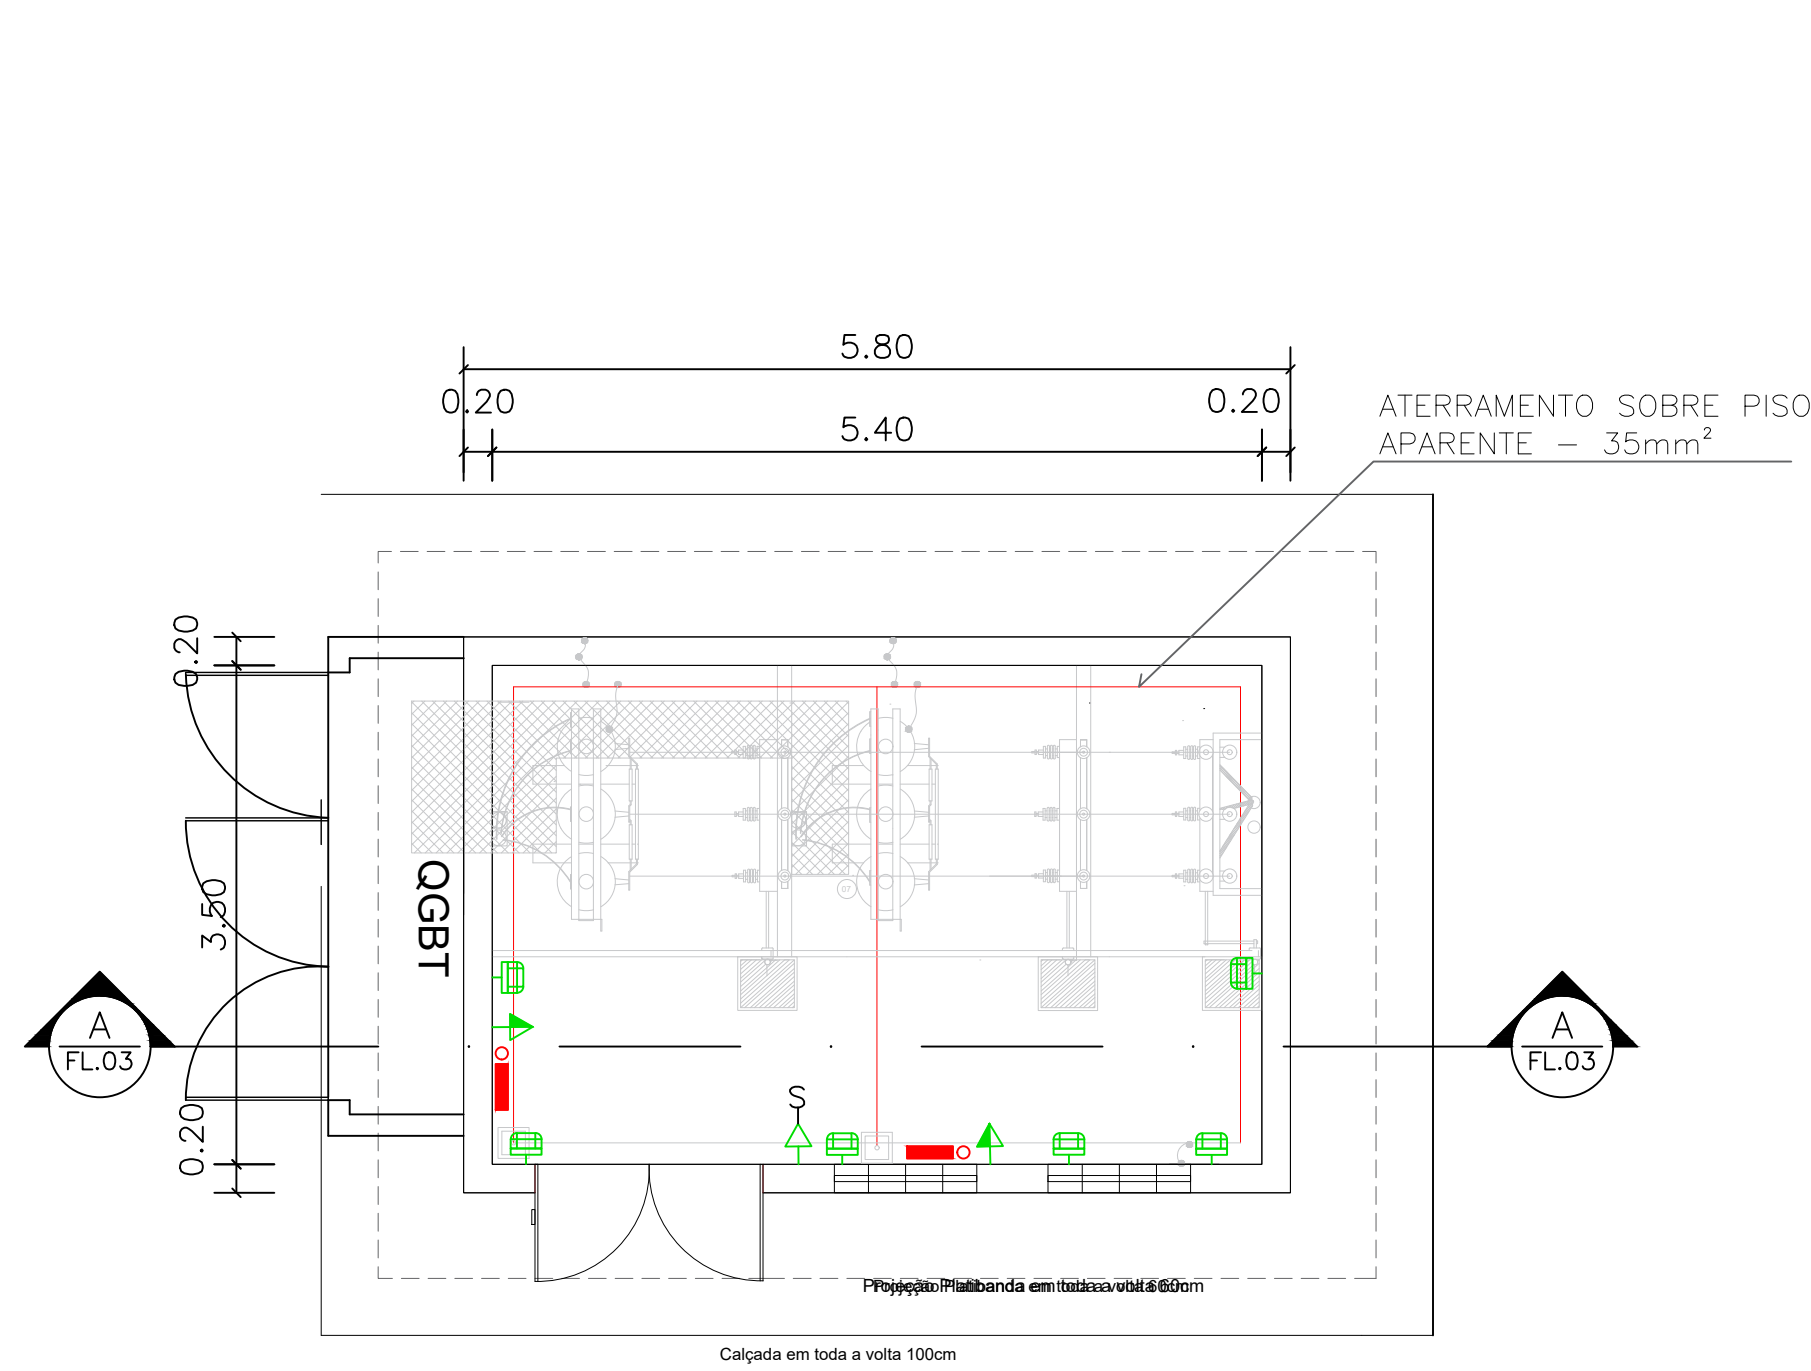


PLANTA BAIXA DA SUBESTAÇÃO
ESCALA 1/50

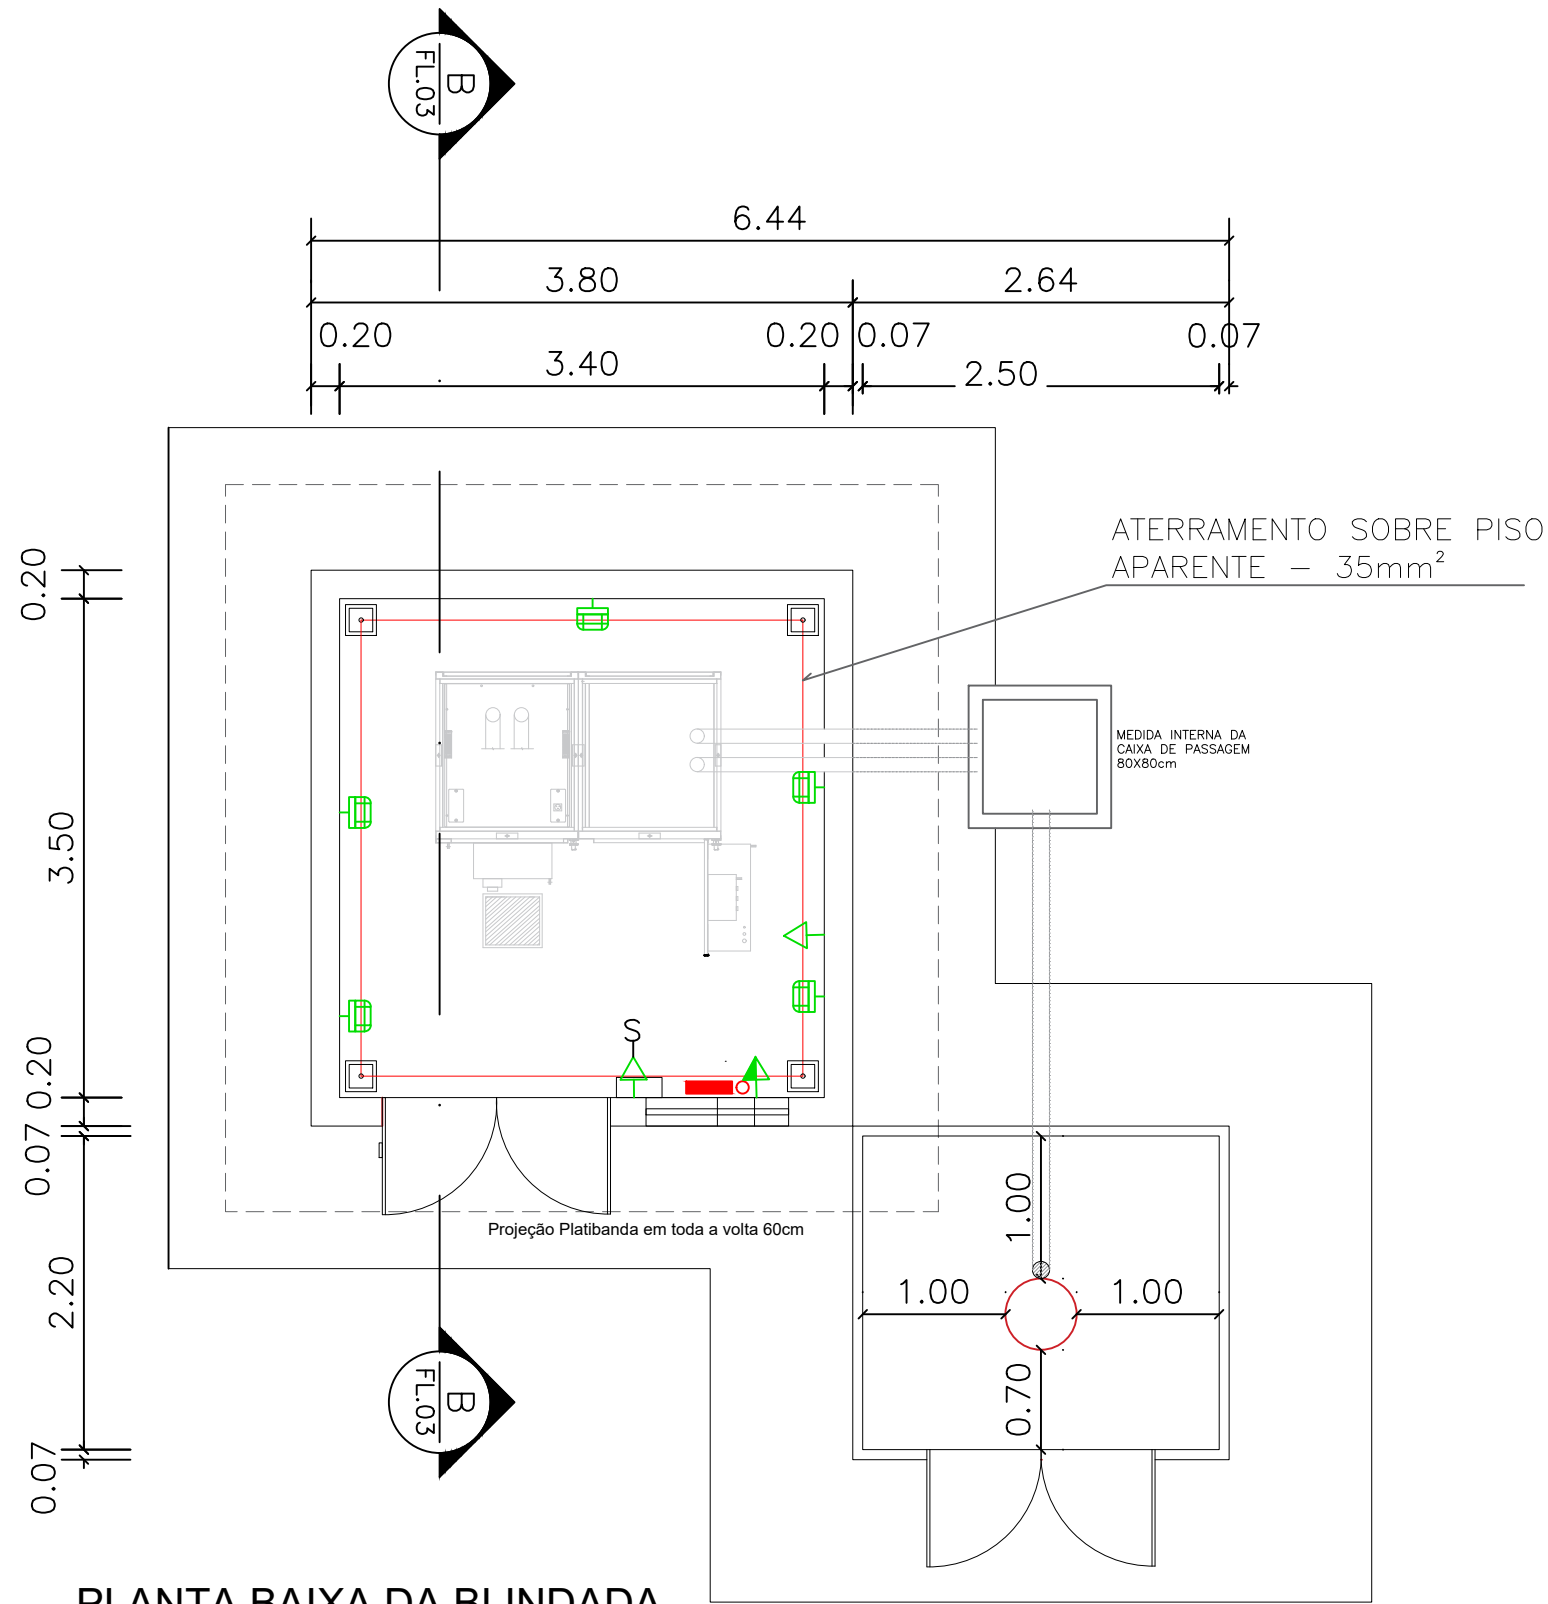

PLANTA BAIXA DA BLINDADA
ESCALA 1/50

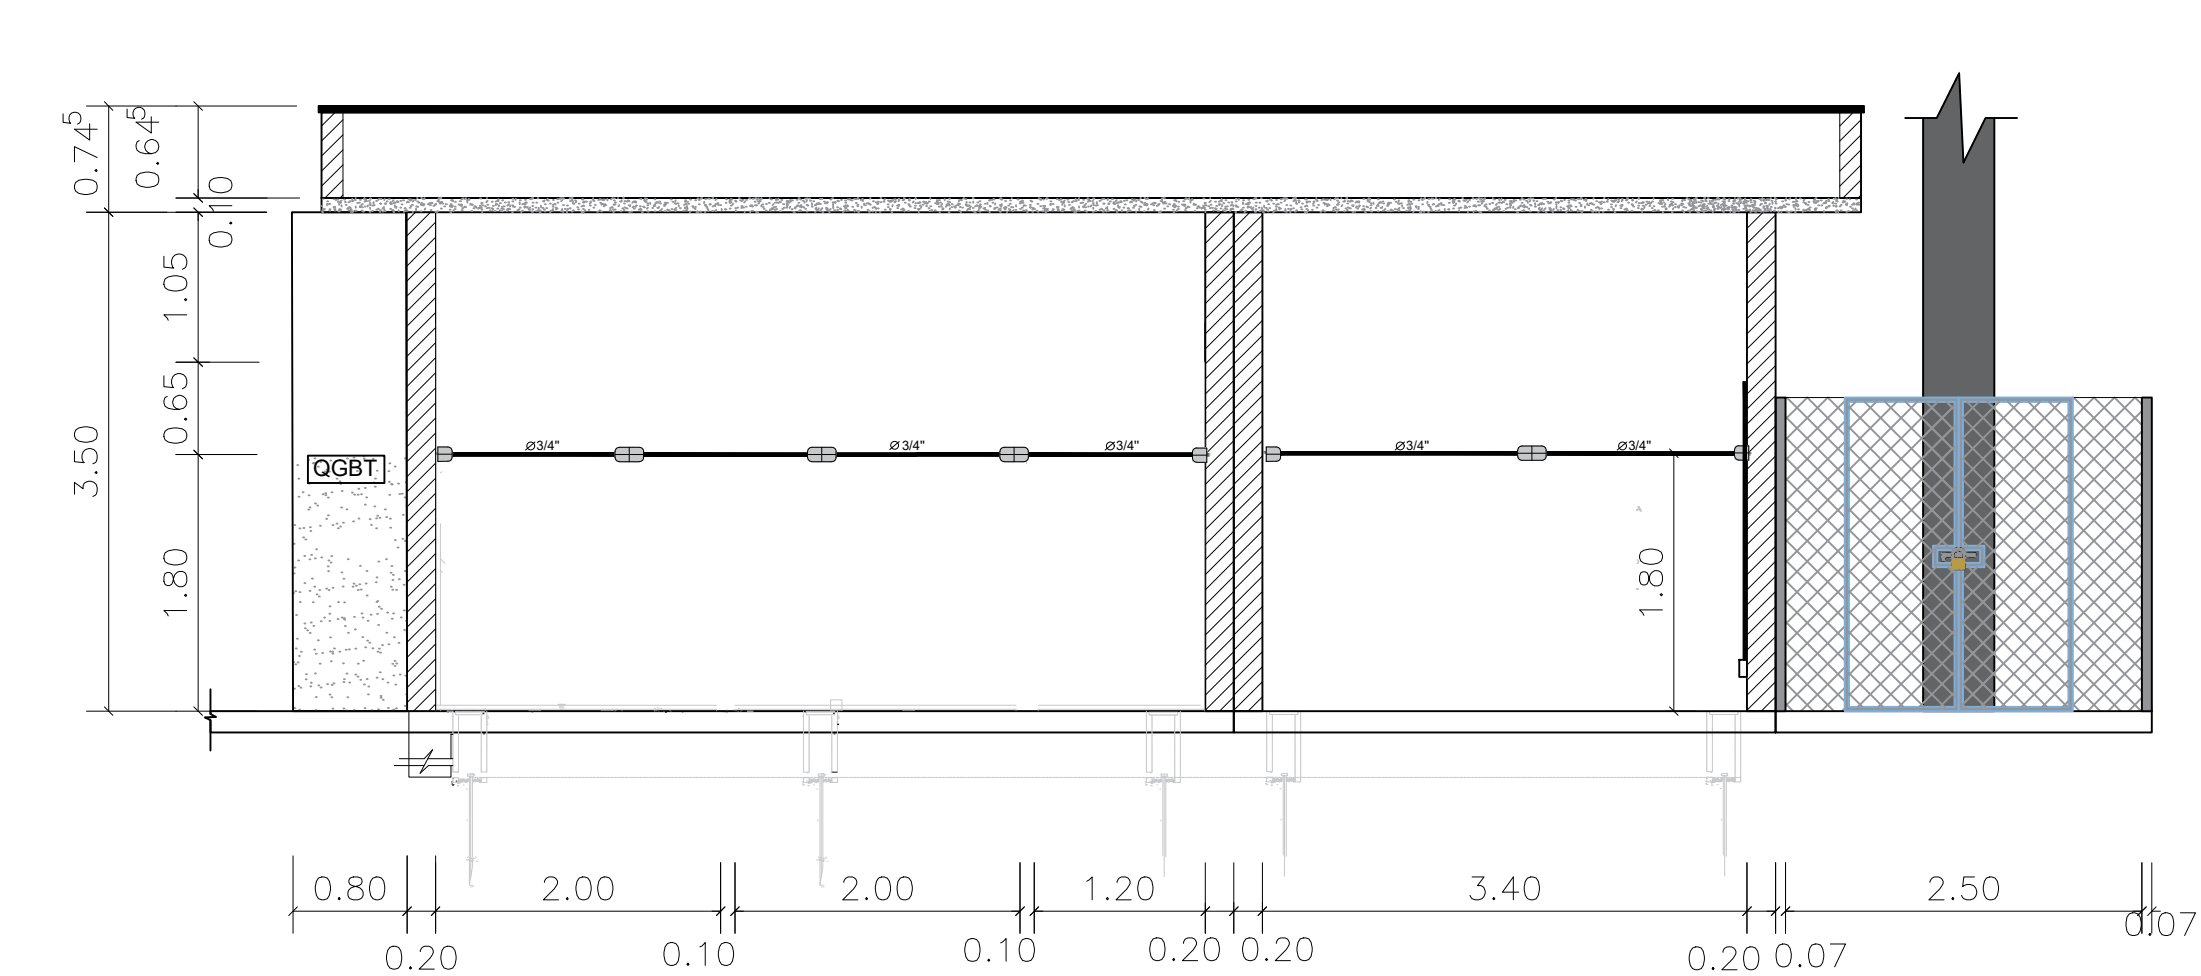

CORTE A-A
ESCALA 1/50

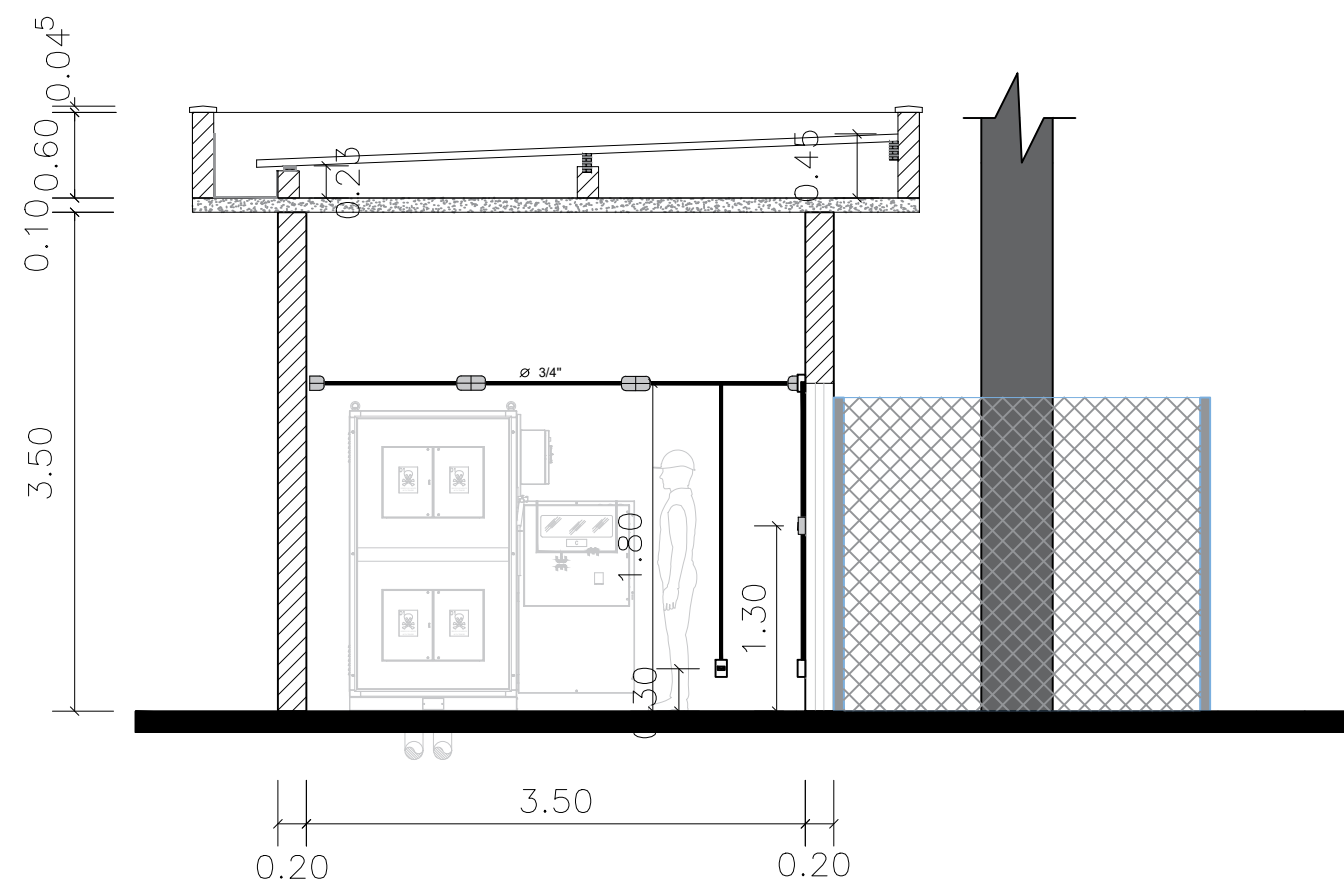

CORTE B-B
ESCALA 1/50

LISTA DE MATERIAL

SUBESTAÇÃO	QUANTIDADE
CAIXA CONDULETE LISO SEM ROSCA 4X2 PVC 3/4"	10
ARANDELA TARTARUGA 15W	6
PLACA 4X2 COM MÓDULO PARA TOMADA 10A	3
PLACA 4X2 COM MÓDULO DE 1 INTERRUPTOR SIMPLES	1
LUMINÁRIA DE EMERGÊNCIA	2
ELETRODUTO PEAD RÍGIDO 3/4	18M
ABRACADEIRA COPO 3/4"	8
TAMPÃO TERMINAL PARA ELETRODUTO	1
CABO DE COBRE FLEXIVEL 750V 2,5MM²	70M
LÂMPADA LED 20W BOCAL E27	3
CURVA 90° PVC PARA ELETRODUTO PONTA LISA 3/4"	2
ADAPTADOR CONDULETE 3/4"	18
BLINDADA	QUANTIDADE
CAIXA CONDULETE LISO SEM ROSCA 4X2 PVC 3/4"	9
ARANDELA TARTARUGA 15W	5
PLACA 4X2 COM MÓDULO PARA TOMADA 10A	3
PLACA 4X2 COM MÓDULO DE 1 INTERRUPTOR SIMPLES	1
LUMINÁRIA DE EMERGÊNCIA 15W	1
ELETRODUTO PEAD RÍGIDO 3/4	18M
ABRACADEIRA COPO 3/4"	15
TAMPÃO TERMINAL PARA ELETRODUTO	1
CABO DE COBRE FLEXIVEL 750V 2,5MM²	80M
LÂMPADA LED 20W BOCAL E27	5
CURVA 90° PVC PARA ELETRODUTO PONTA LISA 3/4"	2
ADAPTADOR CONDULETE 3/4"	22

1. ILUMINAÇÃO DA SUBESTAÇÃO DEVERÁ ESTAR COM 1.80m DE ALTURA;
2. LUMINÁRIA TIPO TARTARUGA DEVERÁ TER GRADE DE PROTEÇÃO CONTRA QUEBRA ACIDENTAL

LEGENDA:

LEGENDA DE ILUMINAÇÃO	
	LUMINÁRIA DE SOBREPOR TIPO TARTARUGA. GRADE EM ALUMÍNIO FUNDIDO COM PINTURA ELETROSTÁTICA NA COR BRANCA E VIDRO FRISADO TRANSPARENTE, PARA UMA LÂMPADA E27. - 30cm DO PISO
	ILUMINAÇÃO DE EMERGÊNCIA - BLOCO AUTÔNOMO
	ELETRODUTO 3/4"

LEGENDA ELÉTRICA	
	TOMADA BAIXA - 30cm do piso
	TOMADA ALTA 127V- 180cm do piso
	INTERRUPTOR - 130cm do piso

0	EMISSÃO INICIAL		30/06/2022		JBM	JBM
REV.	DESCRIÇÃO		DATA		EXEC.	VERIF.
EMITENTE						
CONSORCIO QUANTA / TETRIS / FLEX			EXEC.		JBM	10/06/2022
CONTRATO Nº 006/2022			DES.		JBM	17/06/2022
JOÃO BATISTA BARBEDO MARINS - CREA RJ - 1979202994			VER.		JBM	24/06/2022
<div><div><div>PREFEITURA</div><div>SAQUAREMA</div><div>TRABALHO E RESPEITO</div></div></div>						
SECRETARIA MUNICIPAL DE DESENVOLVIMENTO ECONÔMICO						
TÍTULO						
COMPLEXO EDUCACIONAL - BONSUCESSO PROJETO BÁSICO - SUBESTAÇÃO						
PLANTA BAIXA - ELÉTRICA						
LOCAL: ESTRADA DE BONSUCESSO - BAIRRO BONSUCESSO - 2º DISTRITO (BACAXÁ) - SAQUAREMA - RJ			SQ-OS006-BONSUCESSO-PB-ESC-ELE-R00			
Nº	ESCALA	DATA	PRANCHA		02/03	
PD003-SRP003		JUNHO/2022				