



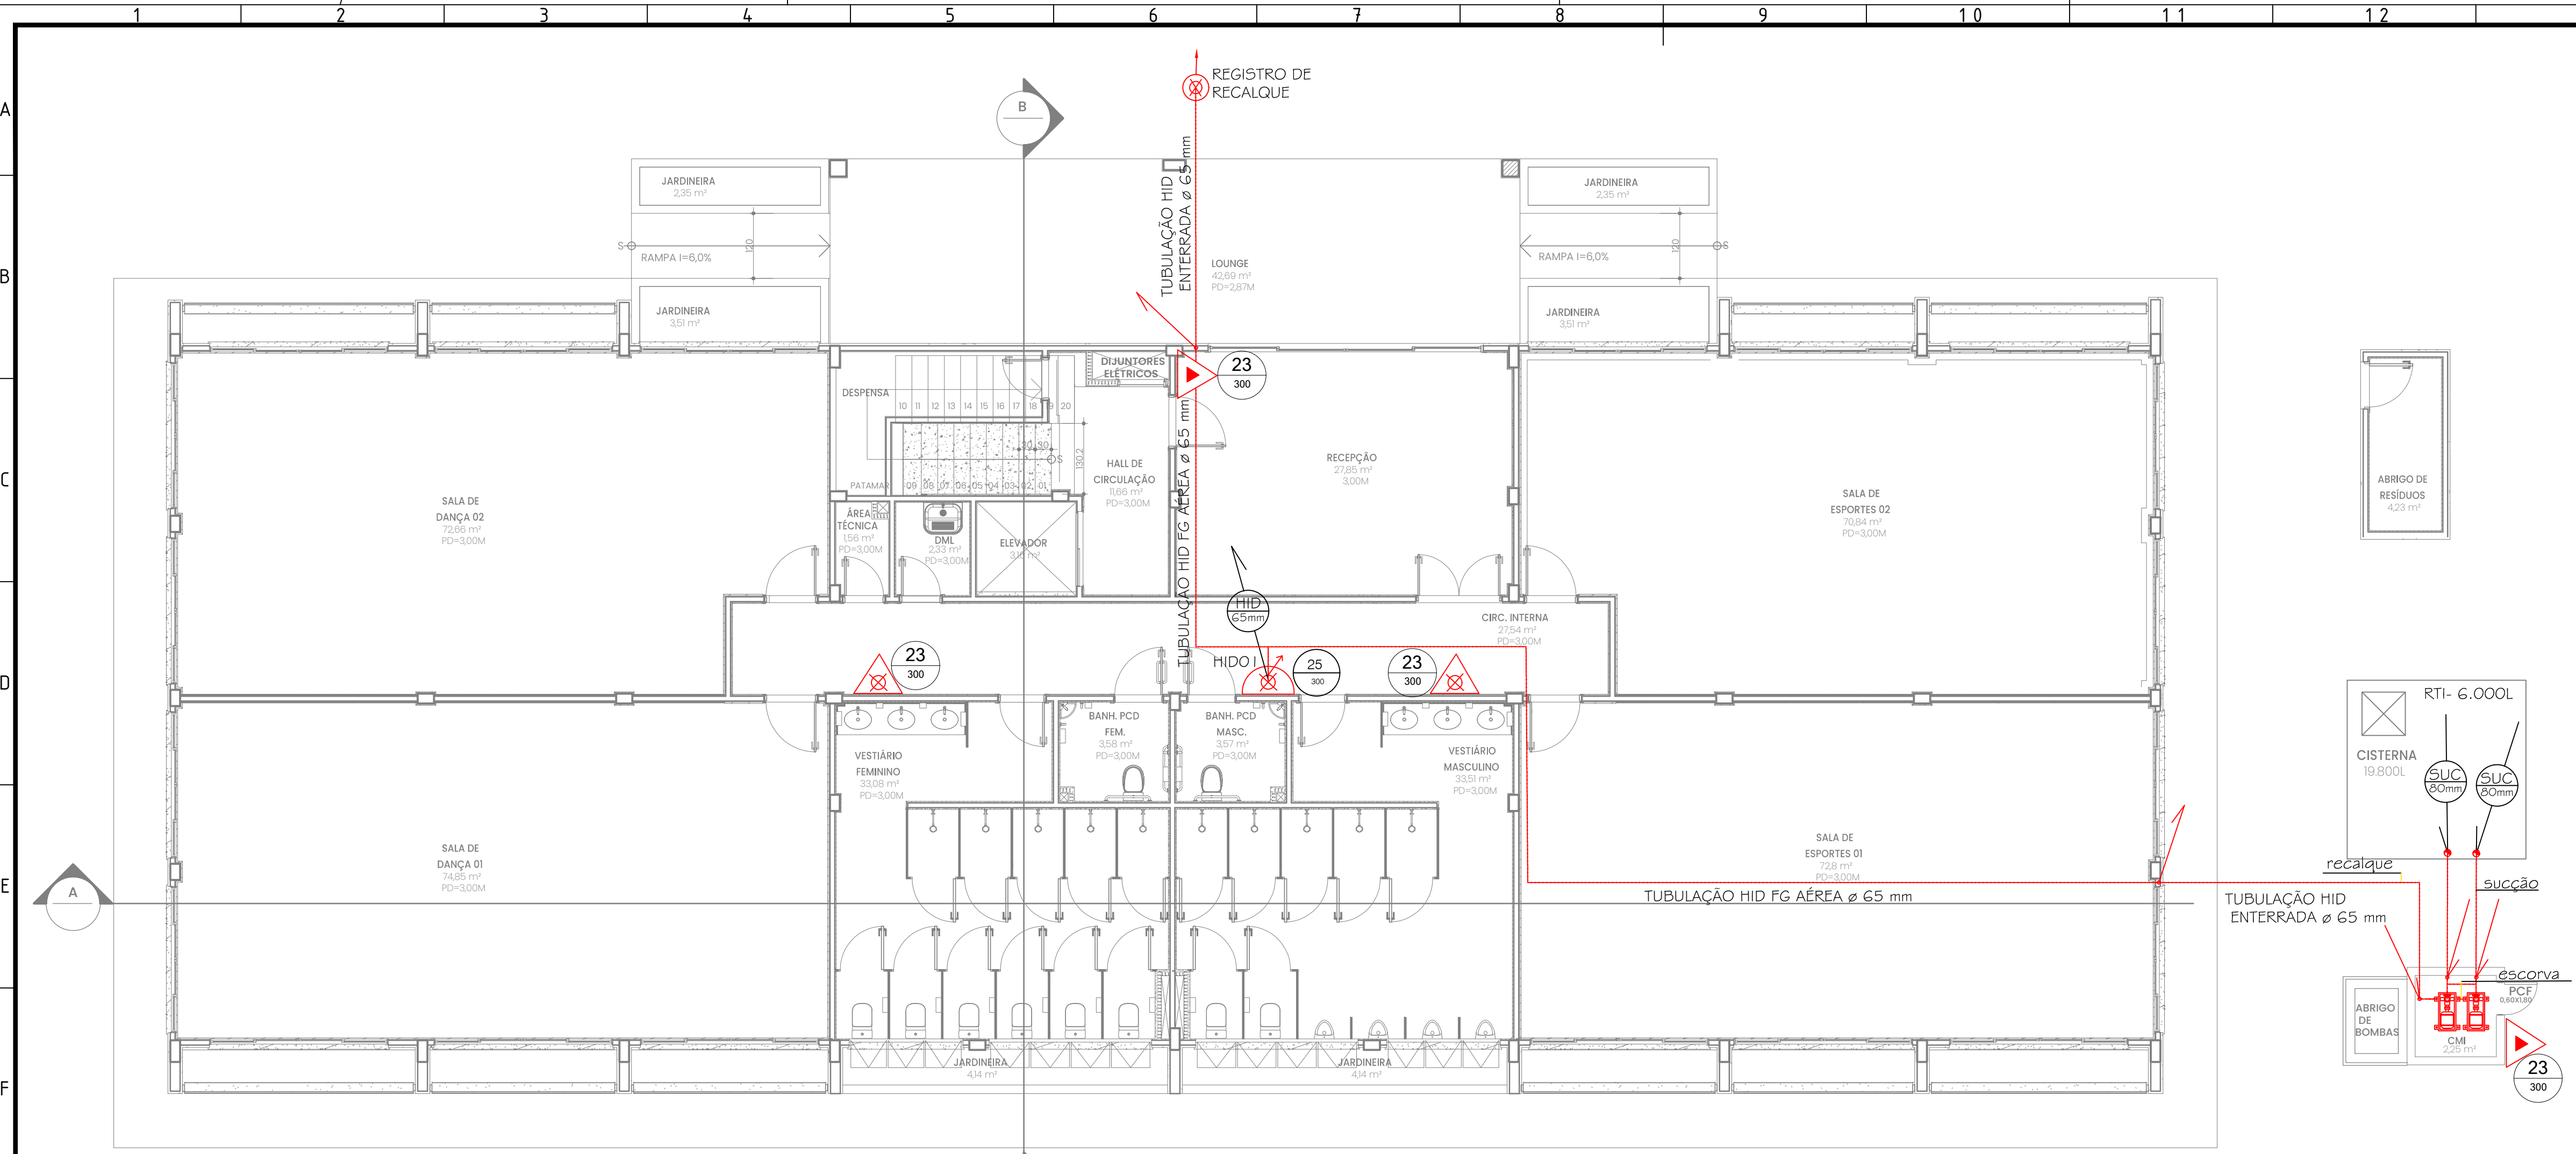

1 PLANTA BAIXA TÉRREO
ESCALA 1:75

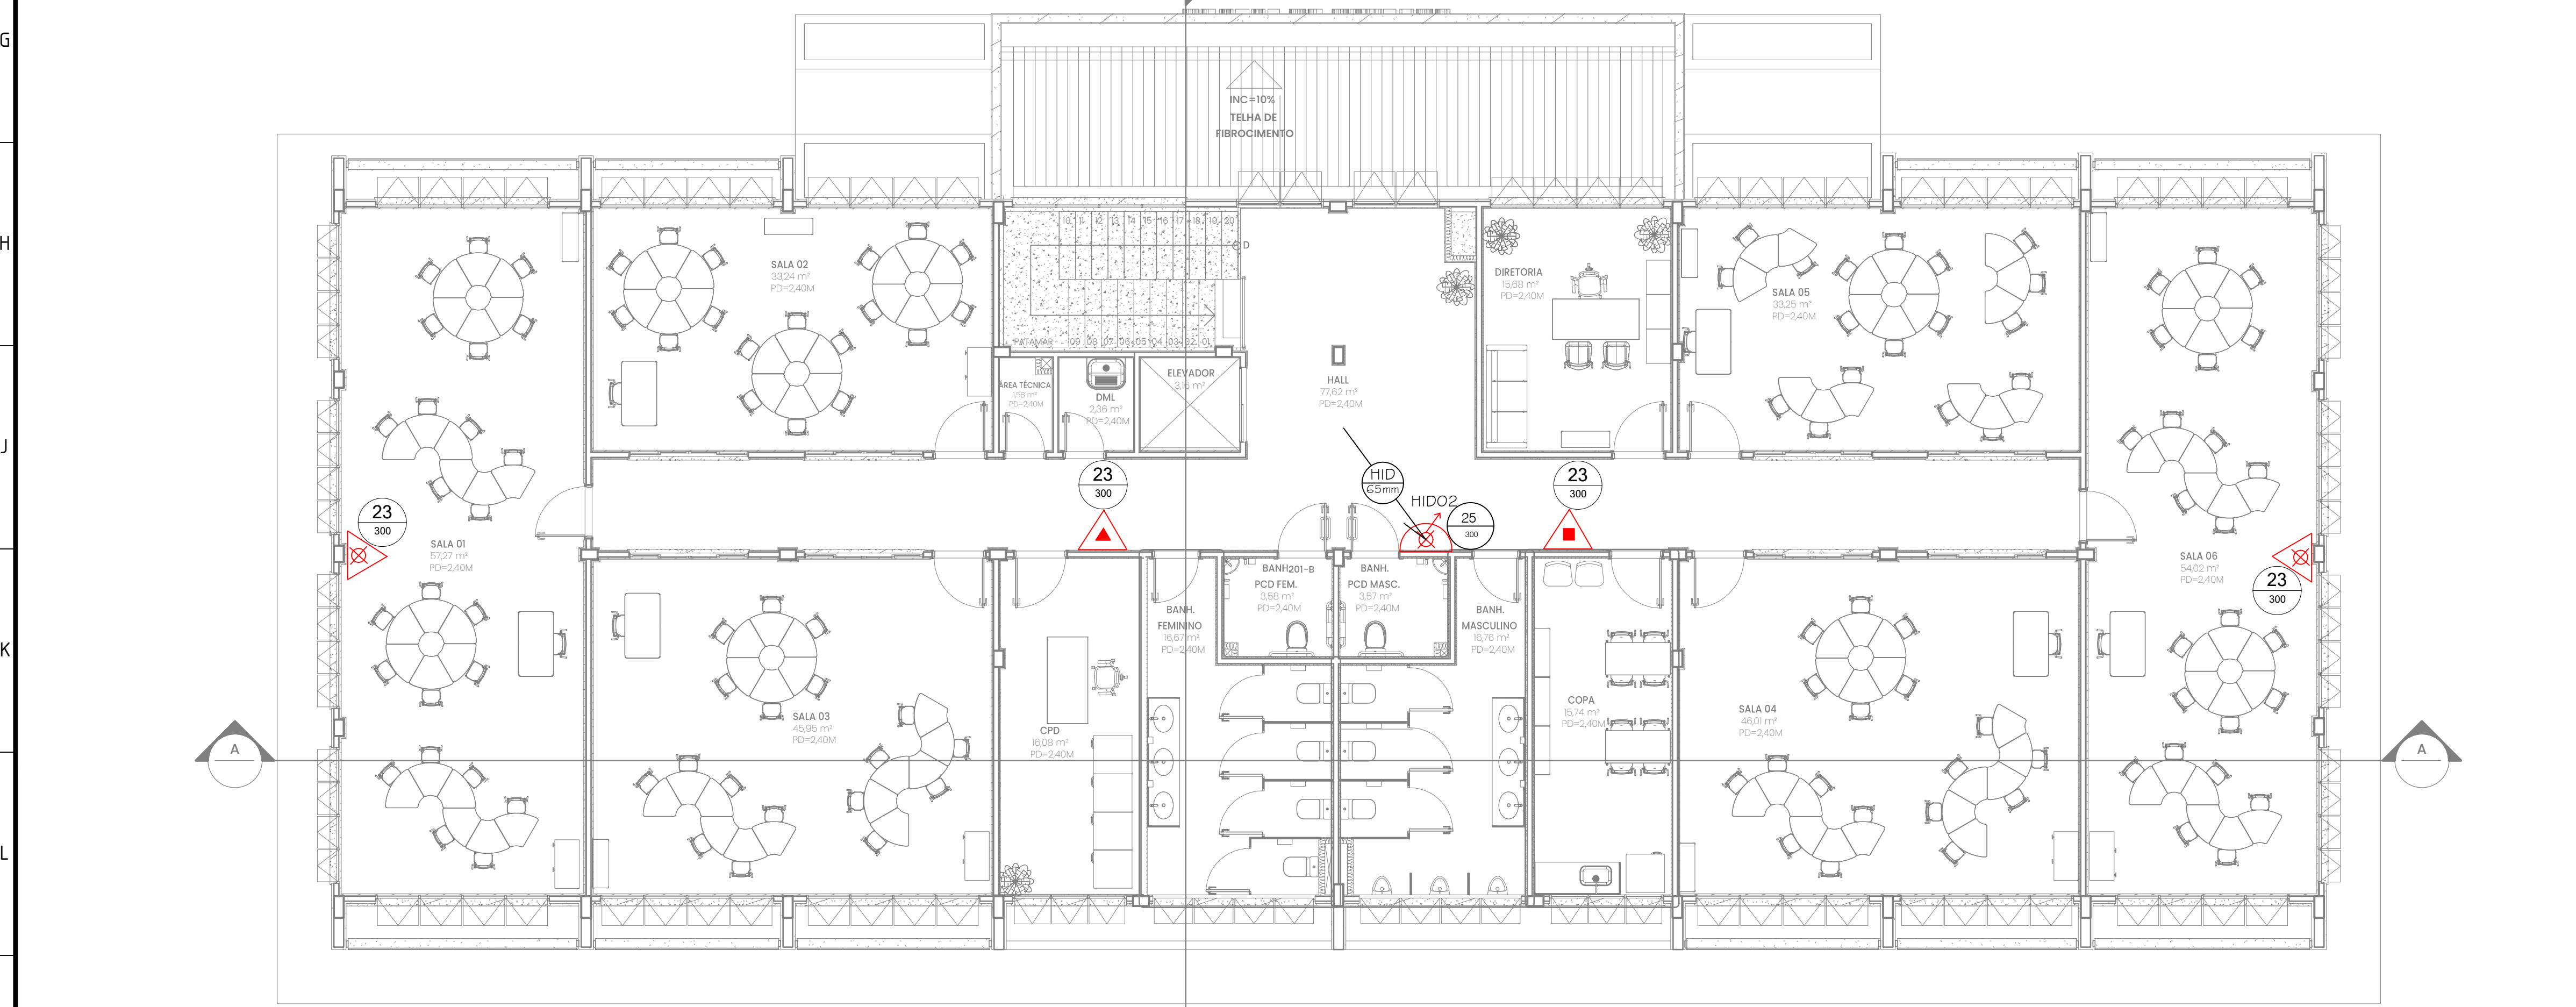

2 PLANTA BAIXA 1º PAVIMENTO
ESCALA 1:75

NOTAS

EXTINTORES
DEVERÃO SEGUIR AS SEGUINTESS PREMISSAS:
1- LACRE INTACTO;
2- ETIQUETA COM IDENTIFICAÇÃO PADRÃO ABNT;
3- SELO DO INMETRO;
4- ETIQUETA DE CONTROLE DE CARGA;
5- DATA DO ÚLTIMO RETESTE DO CILINDRO CRAVADA NESTE EM BAIXO RELEVO. O RETESTE DO CILINDRO TEM VALIDADE DE CINCO ANOS;

HIDRANTE
A CAIXA DE HIDRANTE SIMPLES DEVE CONTER:
1- 01 REGISTRO DO TIPO ANGULAR 45° - ø2 1/2";
2- 01 ADAPTADOR ø2 1/2" RSF x ENGATE RÁPIDO STORZ ø1 1/2";
3- 02 LANCES DE MANGUEIRA (TIPO 2) DE FIBRA SINTÉTICA COM REVESTIMENTO INTERNO DE BORRACHA, ø1 1/2", COMPRIMENTO DE 15m, COM UNIÃO DE ENGATE RÁPIDO STORZ COM ø1 1/2";
4- 01 ESGUICHO DO TIPO JATO REGULÁVEL COM ø1 1/2";
5- 01 CHAVE DE MANGUEIRA.

REPRESENTAÇÃO	DESCRIÇÃO	TÉRREO	1º PAVIM.
	EXTINTOR DE ÁGUA PRESSURIZADA 1 O L	02	02
	EXTINTOR DE PÓ ABC 6Kg		01
	EXTINTOR DE CO2 - 06Kg	02	01
	HIDRANTE SIMPLES	01	01
	TUBULAÇÃO DESCENDO / SUBINDO		
	CANALIZAÇÃO PREVENTIVA		
	REGISTRO DE RECALQUE	01	

CÓDIGOS/ DIMENSÕES (mm)	PLACAS	SIGNIFICADO	TÉRREO	1º PAVIM.
23 300		EXTINTOR DE INCÊNDIO	04	04
25 300		ABRIGO DE MANGUEIRA E HIDRANTE	01	01

0	EMISSÃO INICIAL	31/05/2022	SG	MCR	
REV.	DESCRIÇÃO	DATA	EXEC.	VERIF.	
EMITENTE	CONSORCIO QUANTA / TETRIS / FLEX		EXEC.	SG	25/05/22
CONTRATO Nº 006/2022		DES.	SG	25/05/22	
		VER.	MCR	31/05/22	
MARCOS CAMARA REBELO - CREA/RJ - 200727911-8					
PREFEITURA SAQUAREMA TRABALHO E RESPEITO					
SECRETARIA MUNICIPAL DE DESENVOLVIMENTO ECONÔMICO					
TÍTULO COMPLEXO EDUCACIONAL - PALMITAL - CONEXÃO DO FUTURO PROJETO BÁSICO DE INSTALAÇÃO DE PREVENÇÃO DE COMBATE A INCÊNDIO PLANTA BAIXA EXTINTOR E HIDRANTE					
LOCAL	ARQ. ELETRÔNICO	ESCALA	DATA	PRANCHIA	
ESTRADA LATINO MELO, NO BAIRRO DE PALMITAL-2º DISTRITO - SAQUAREMA/RJ	SQ-05012-PALMITAL-CF-PB-INC-EH-R00	INDICADA	MAIO/2022	01/03	
Nº	PD003-SBP009				