



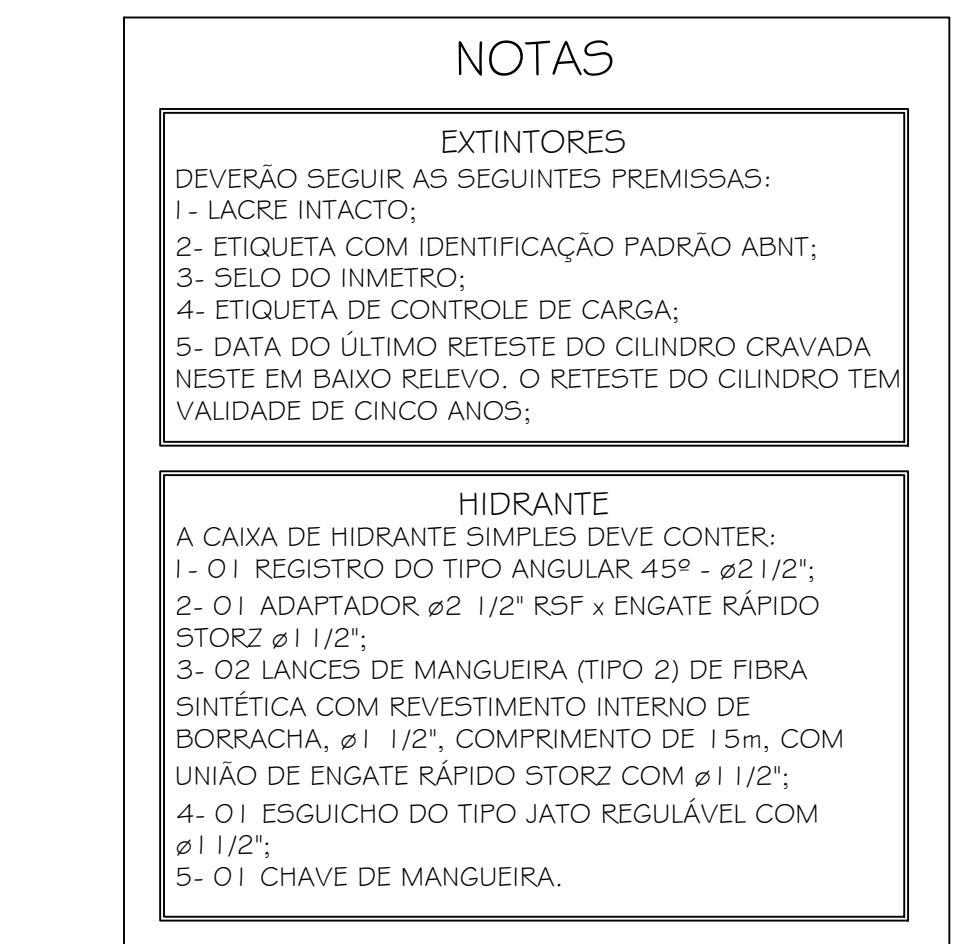

LEGENDA DE EQUIPAMENTOS DE COMBATE A INCÊNDIO			
REPRESENTAÇÃO	DESCRIÇÃO	TÉRREO	1º PAVIM.
	EXTINTOR DE ÁGUA PRESSURIZADA 10 Lt	02	02
	EXTINTOR DE PÓ ABC 6Kg		01
	EXTINTOR DE CO2 - 06Kg	02	01
	HIDRANTE SIMPLES	01	01
	TUBULAÇÃO DESCENDO / SUBINDO		
	CANALIZAÇÃO PREVENTIVA		
	REGISTRO DE RECALQUE	01	

QUADRO DE PLACAS DE SINALIZAÇÃO DE SEGURANÇA BÁSICA				
CÓDIGOS/ DIMENSÕES (mm)	PLACAS	SIGNIFICADO	TÉRREO	1º PAVIM.
 23 300		EXTINTOR DE INCÊNDIO	O4	O4
 25 300		ABRIGO DE MANGUEIRA E HIDRANTE	O1	O1

1 PLANTA BAIXA TÉRREO
ESCALA 1:75

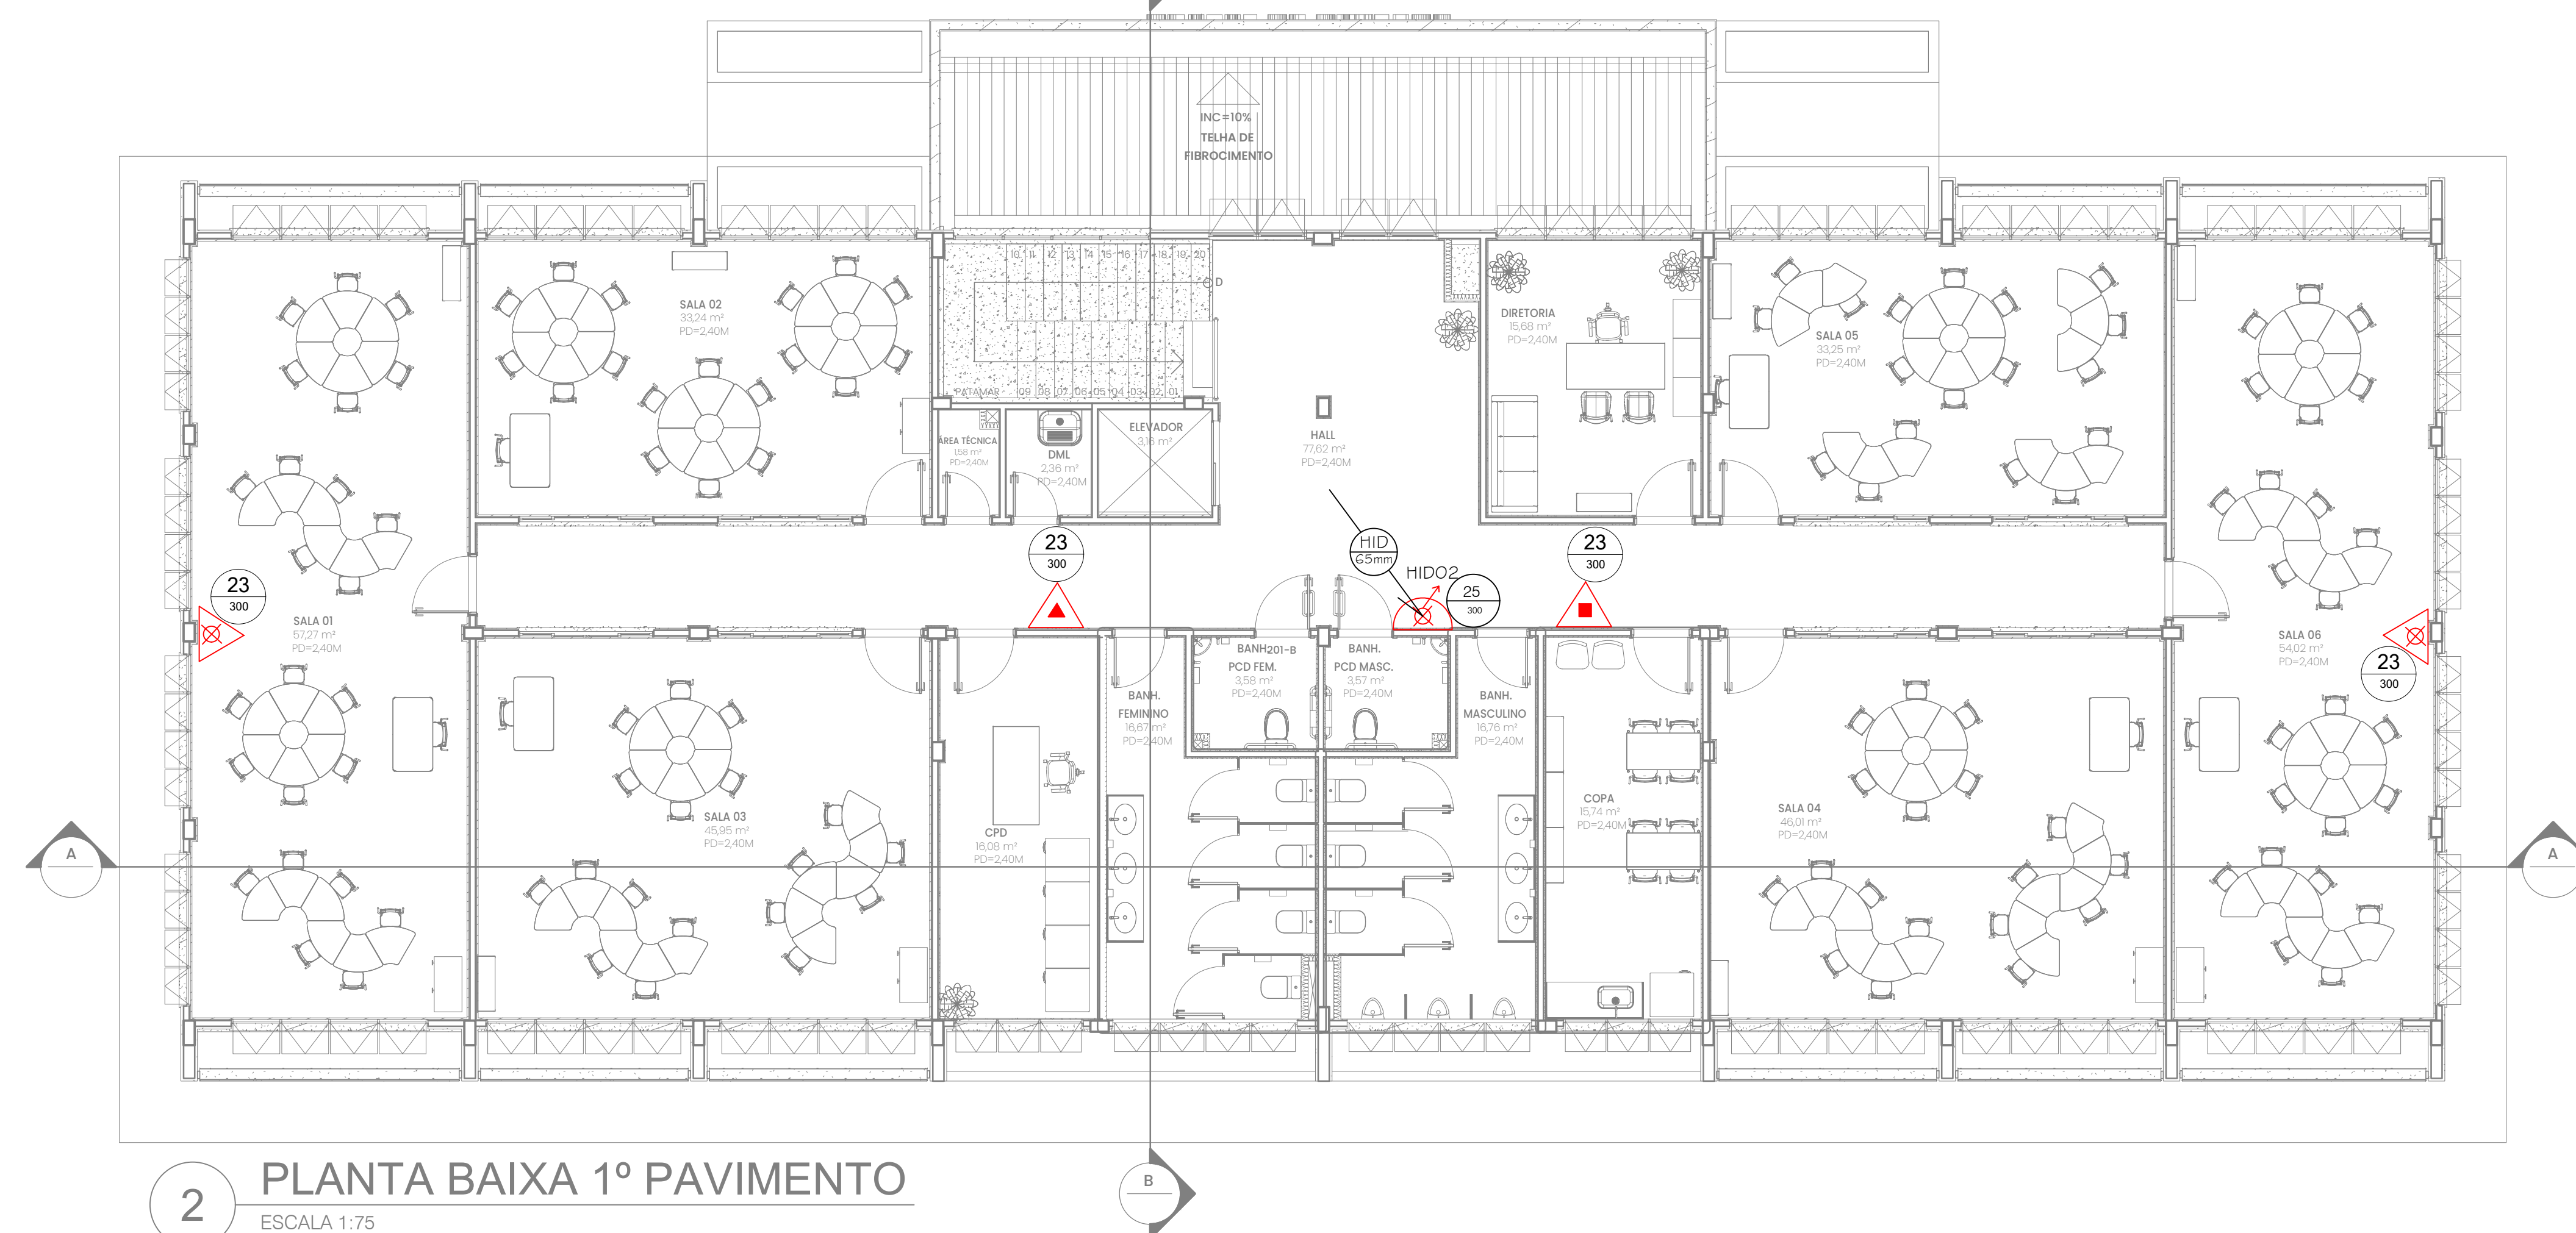

2 PLANTA BAIXA 1º PAVIMENTO
ESCALA 1:75

ID	EMISSION INICIAL						31/05/2022	SG	MCR		
REV.	DESCRIÇÃO						DATA	EXEC.	VERIF.		
GABINETE											
CONSORCIO QUANTA / TETRIS / FLEX CONTRATO Nº 006/2022 MARCOS CAMARA REBELO - CREA/RJ - 200727911-8							EXEC.	SG	25 / 05 / 22		
							DES.	SG	25 / 05 / 22		
							VER.	MCR	31 / 05 / 22		
<div><div></div><div><div>PREFEITURA</div><div>SAQUAREMA</div><div>TRABALHO E RESPEITO</div></div></div>											
SECRETARIA MUNICIPAL DE DESENVOLVIMENTO ECONÔMICO											
TÍTULO											
COMPLEXO EDUCACIONAL - PALMITAL - CONEXÃO DO FUTURO											
PROJETO BÁSICO DE INSTALAÇÃO DE PREVENÇÃO DE COMBATE A INCÊNDIO											
PLANTA BAIXA EXTINTOR E HIDRANTE											
LOCAL				ARQ. ELETRÔNICO				SQ-OSO12-PALMITAL-CF-PB-INCL-EH-RD			
ESTRADA LATINO MELO, NOBAIRRO DE PALMITAL-2º DISTRITO-SAQUAREMA-RJ											
Nº		PD003-SBP009		ESCALA		DATA		PRANCHA		01/03	
				INDICADA		MAIO/2022					