



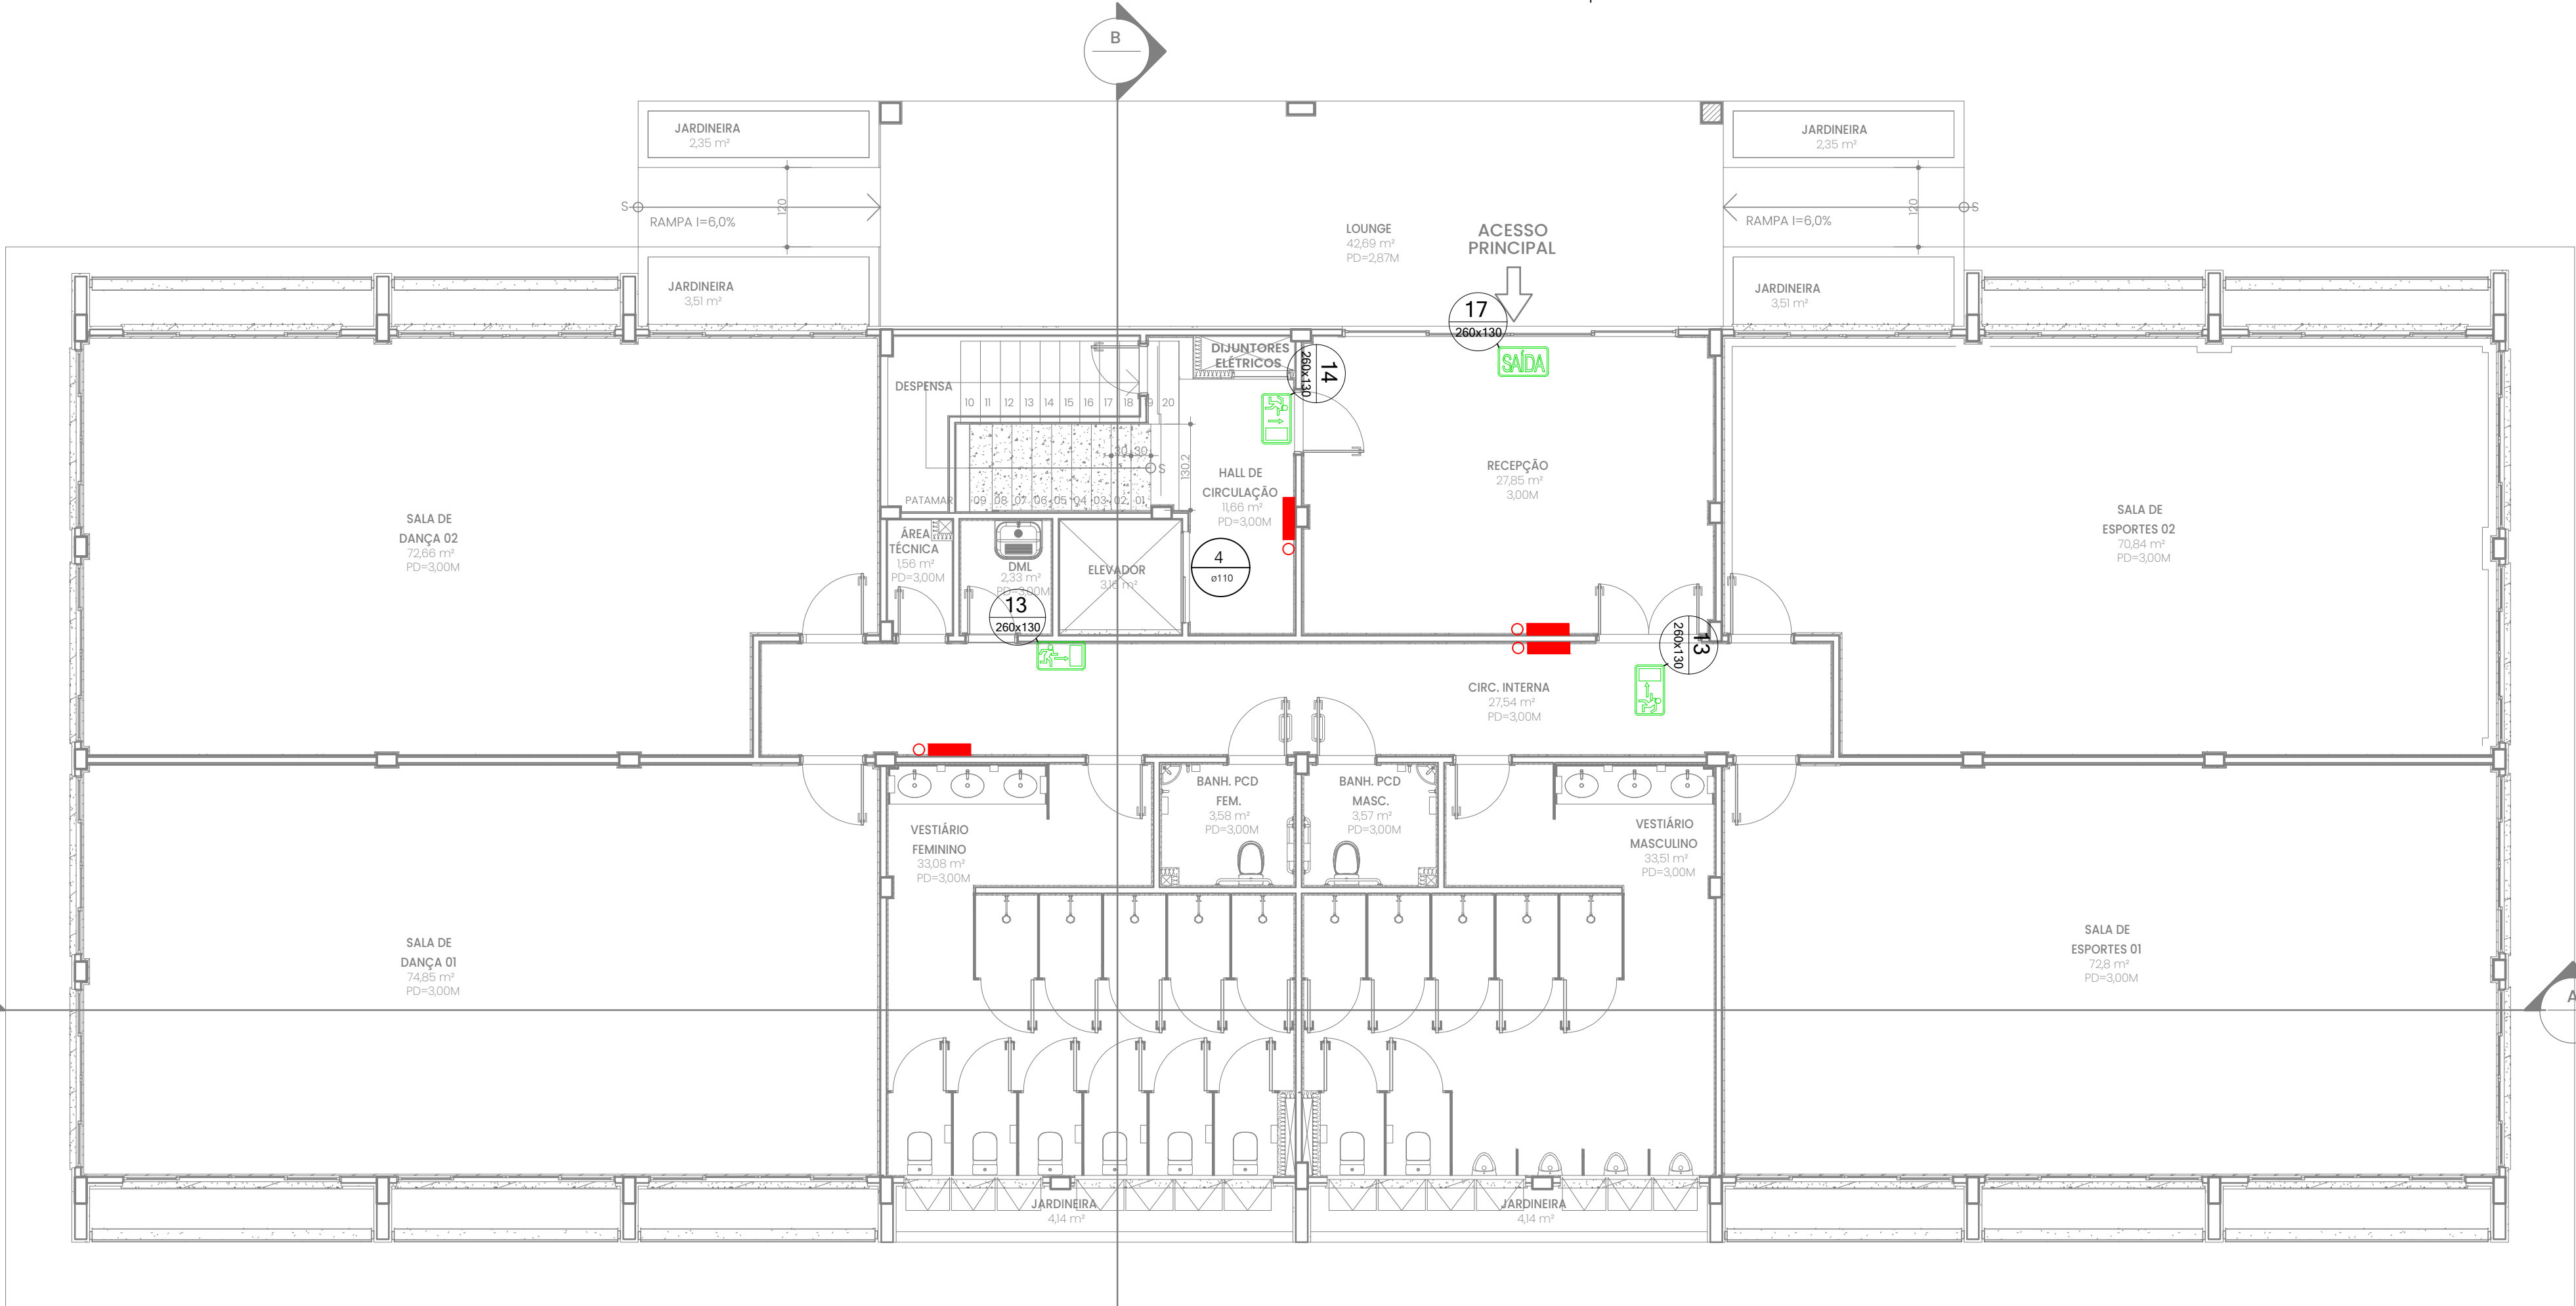

1 PLANTA BAIXA TÉRREO
ESCALA 1:75

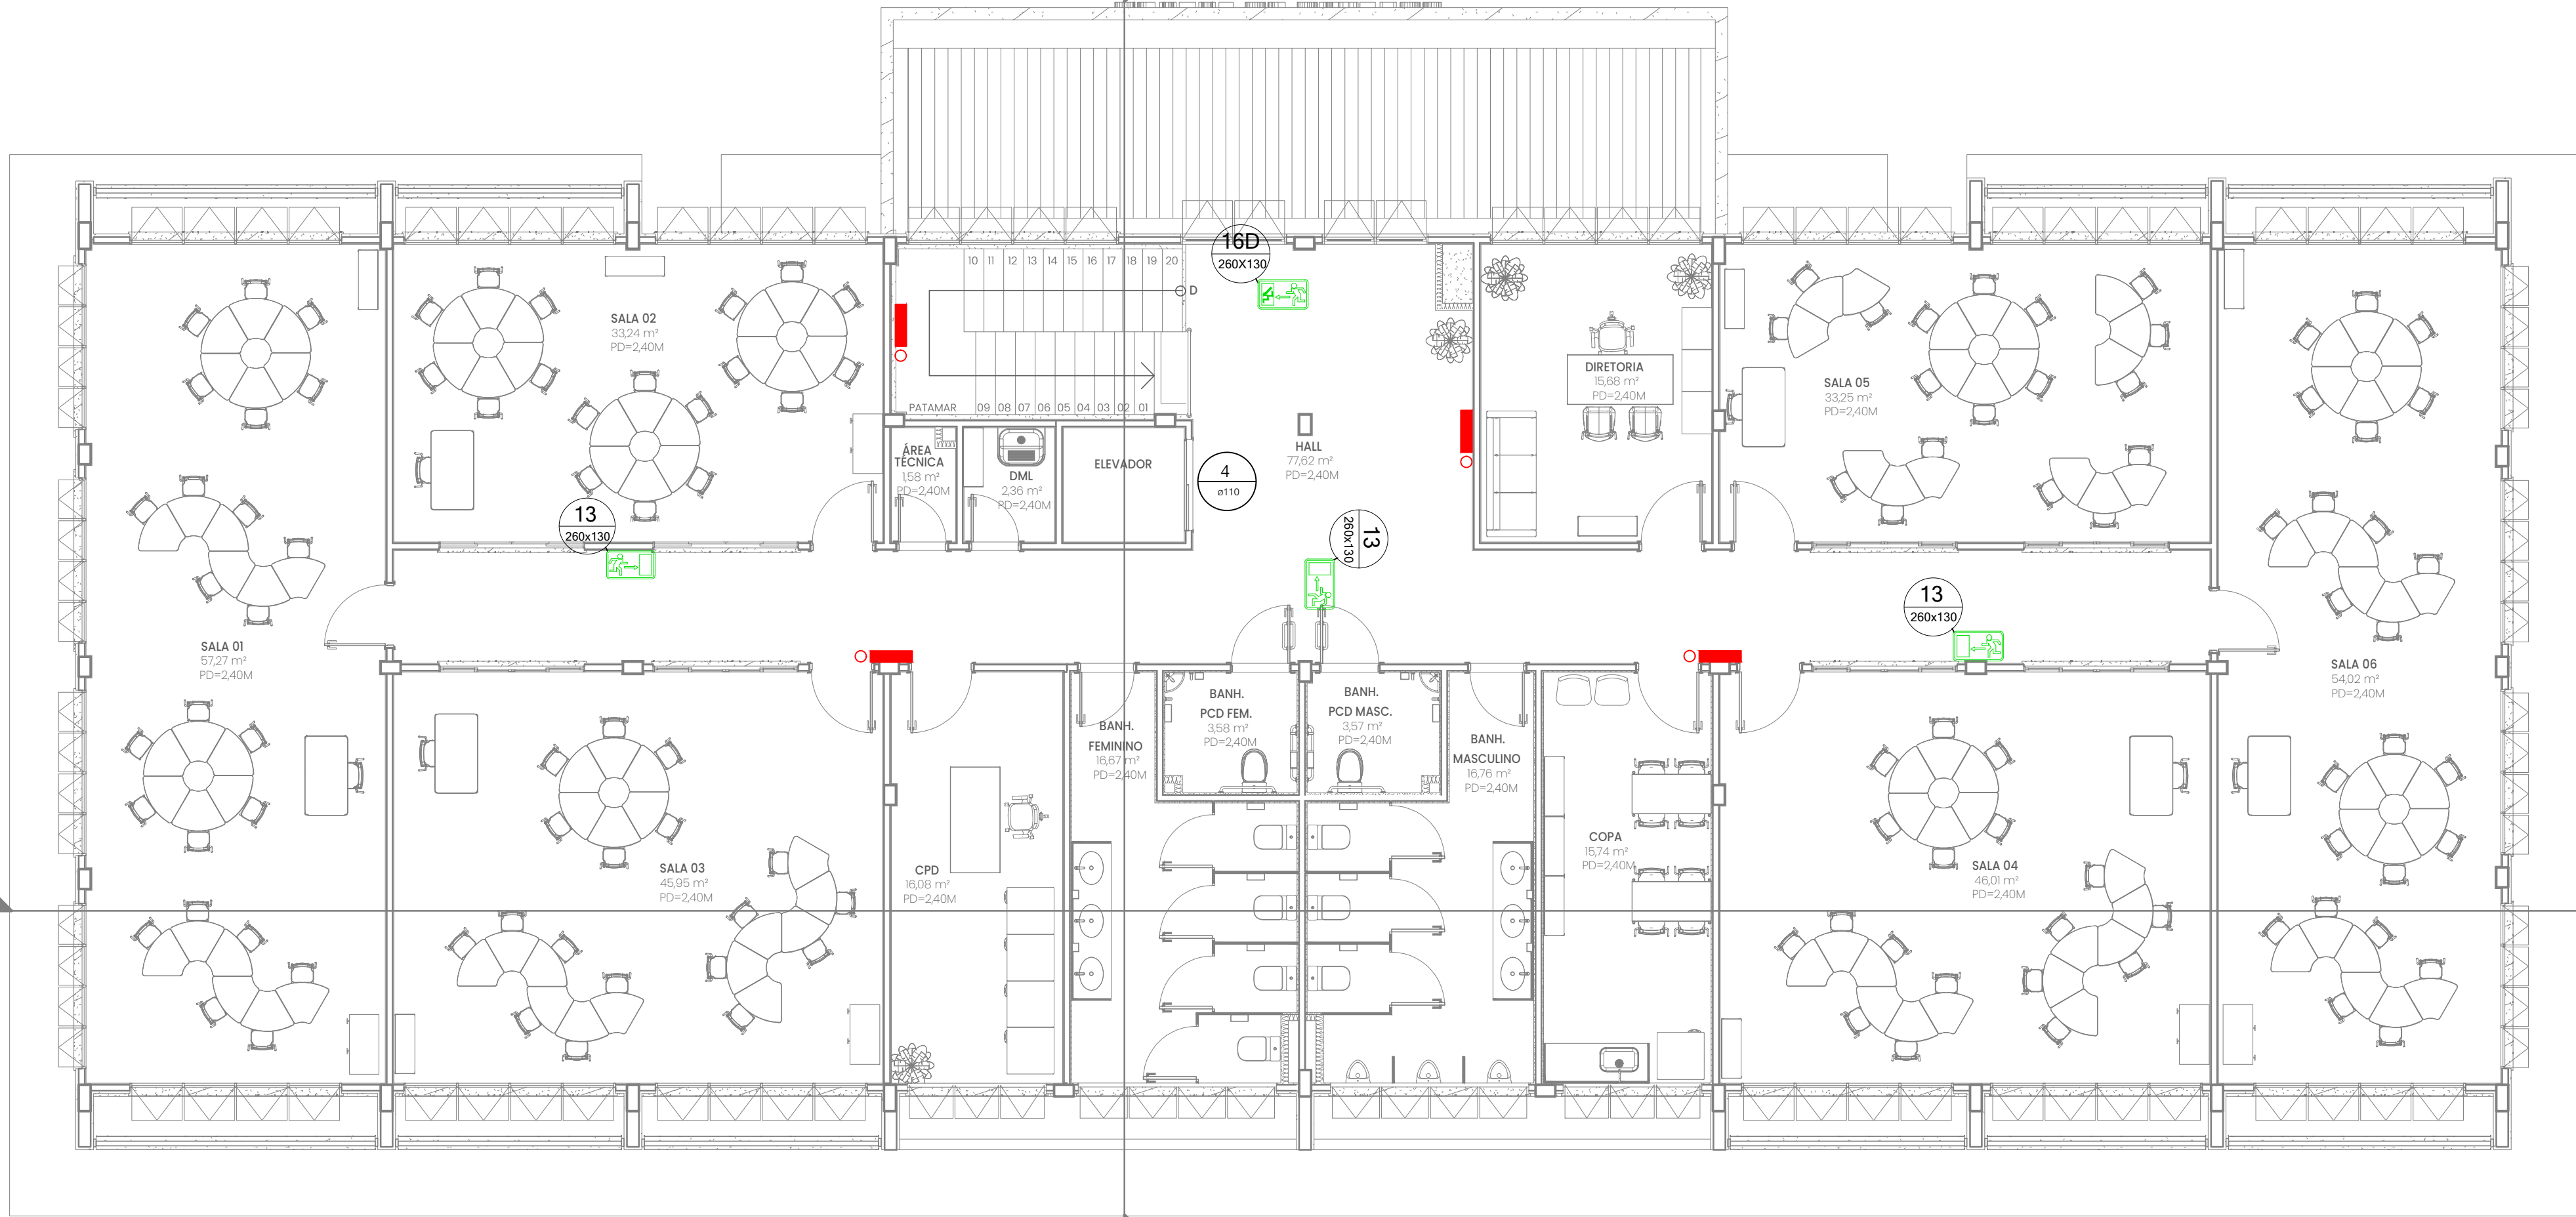

2 PLANTA BAIXA 1º PAVIMENTO
ESCALA 1:75

LEGENDA DE EQUIPAMENTOS DE COMBATE A INCÊNDIO			
REPRESENTAÇÃO	DESCRIÇÃO	TÉRREO	1º PAVIM.
	ILUMINAÇÃO DE EMERGÊNCIA - BLOCO AUTÔNOMO	O4	O4
	INDICAÇÃO SAÍDA DE EMERGÊNCIA	O1	
	INDICAÇÃO SENTIDO SAÍDA DE EMERGÊNCIA	O3	O4

QUADRO DE PLACAS DE SINALIZAÇÃO DE SEGURANÇA BÁSICA				
CÓDIGOS/ DIMENSÕES (mm)	PLACAS	SIGNIFICADO	TÉRREO	1º PAVIM.
13 260x130		SAÍDA À DIREITA OU ESQUERDA	O2	O3
17 260x130		SAÍDA	O1	
14 260x130		SAÍDA EM FRENTE	O1	
16D 260x130		ESCALADA DESCIDA		O1
4 Ø=110		PROIBIDO UTILIZAR ELEVADOR EM CASO DE INCÊNDIO	O1	O1

0		EMIÇÃO INICIAL	31/05/2022	SG	MCR
REV.	DESCRIÇÃO		DATA	EXEC.	VERIF.
CONSORCIO QUANTA / TETRIS / FLEX			SG	25/05/22	
CONTRATO Nº 006/2022			SG	25/05/22	
MARCOS CAMARA REBELO - CREA/RJ - 200727911-8			MCR	31/05/22	
 PREFEITURA SAQUAREMA TRABALHO E RESPEITO					
SECRETARIA MUNICIPAL DE DESENVOLVIMENTO ECONÔMICO					
TÍTULO COMPLEXO EDUCACIONAL - PALMITAL - CONEXÃO DO FUTURO PROJETO BÁSICO DE INSTALAÇÃO DE PREVENÇÃO CONTRA INCÊNDIO PLANTA BAIXA ILUMINAÇÃO DE EMERGÊNCIA E ROTA DE FUGA					
LOCAL	ARQ. ELETRÔNICO		SQ-OS012-PALMITAL-CF-PB-INC-IR-R00		
ESTRADA LATINO MELO, NOBARRIO DE PALMITAL-2º DISTRITO SAQUAREMA-RJ	ESCALA	DATA	FRANCHA		
Nº PD003-SBP009	INDICADA	MAIO/2022		02/03	