



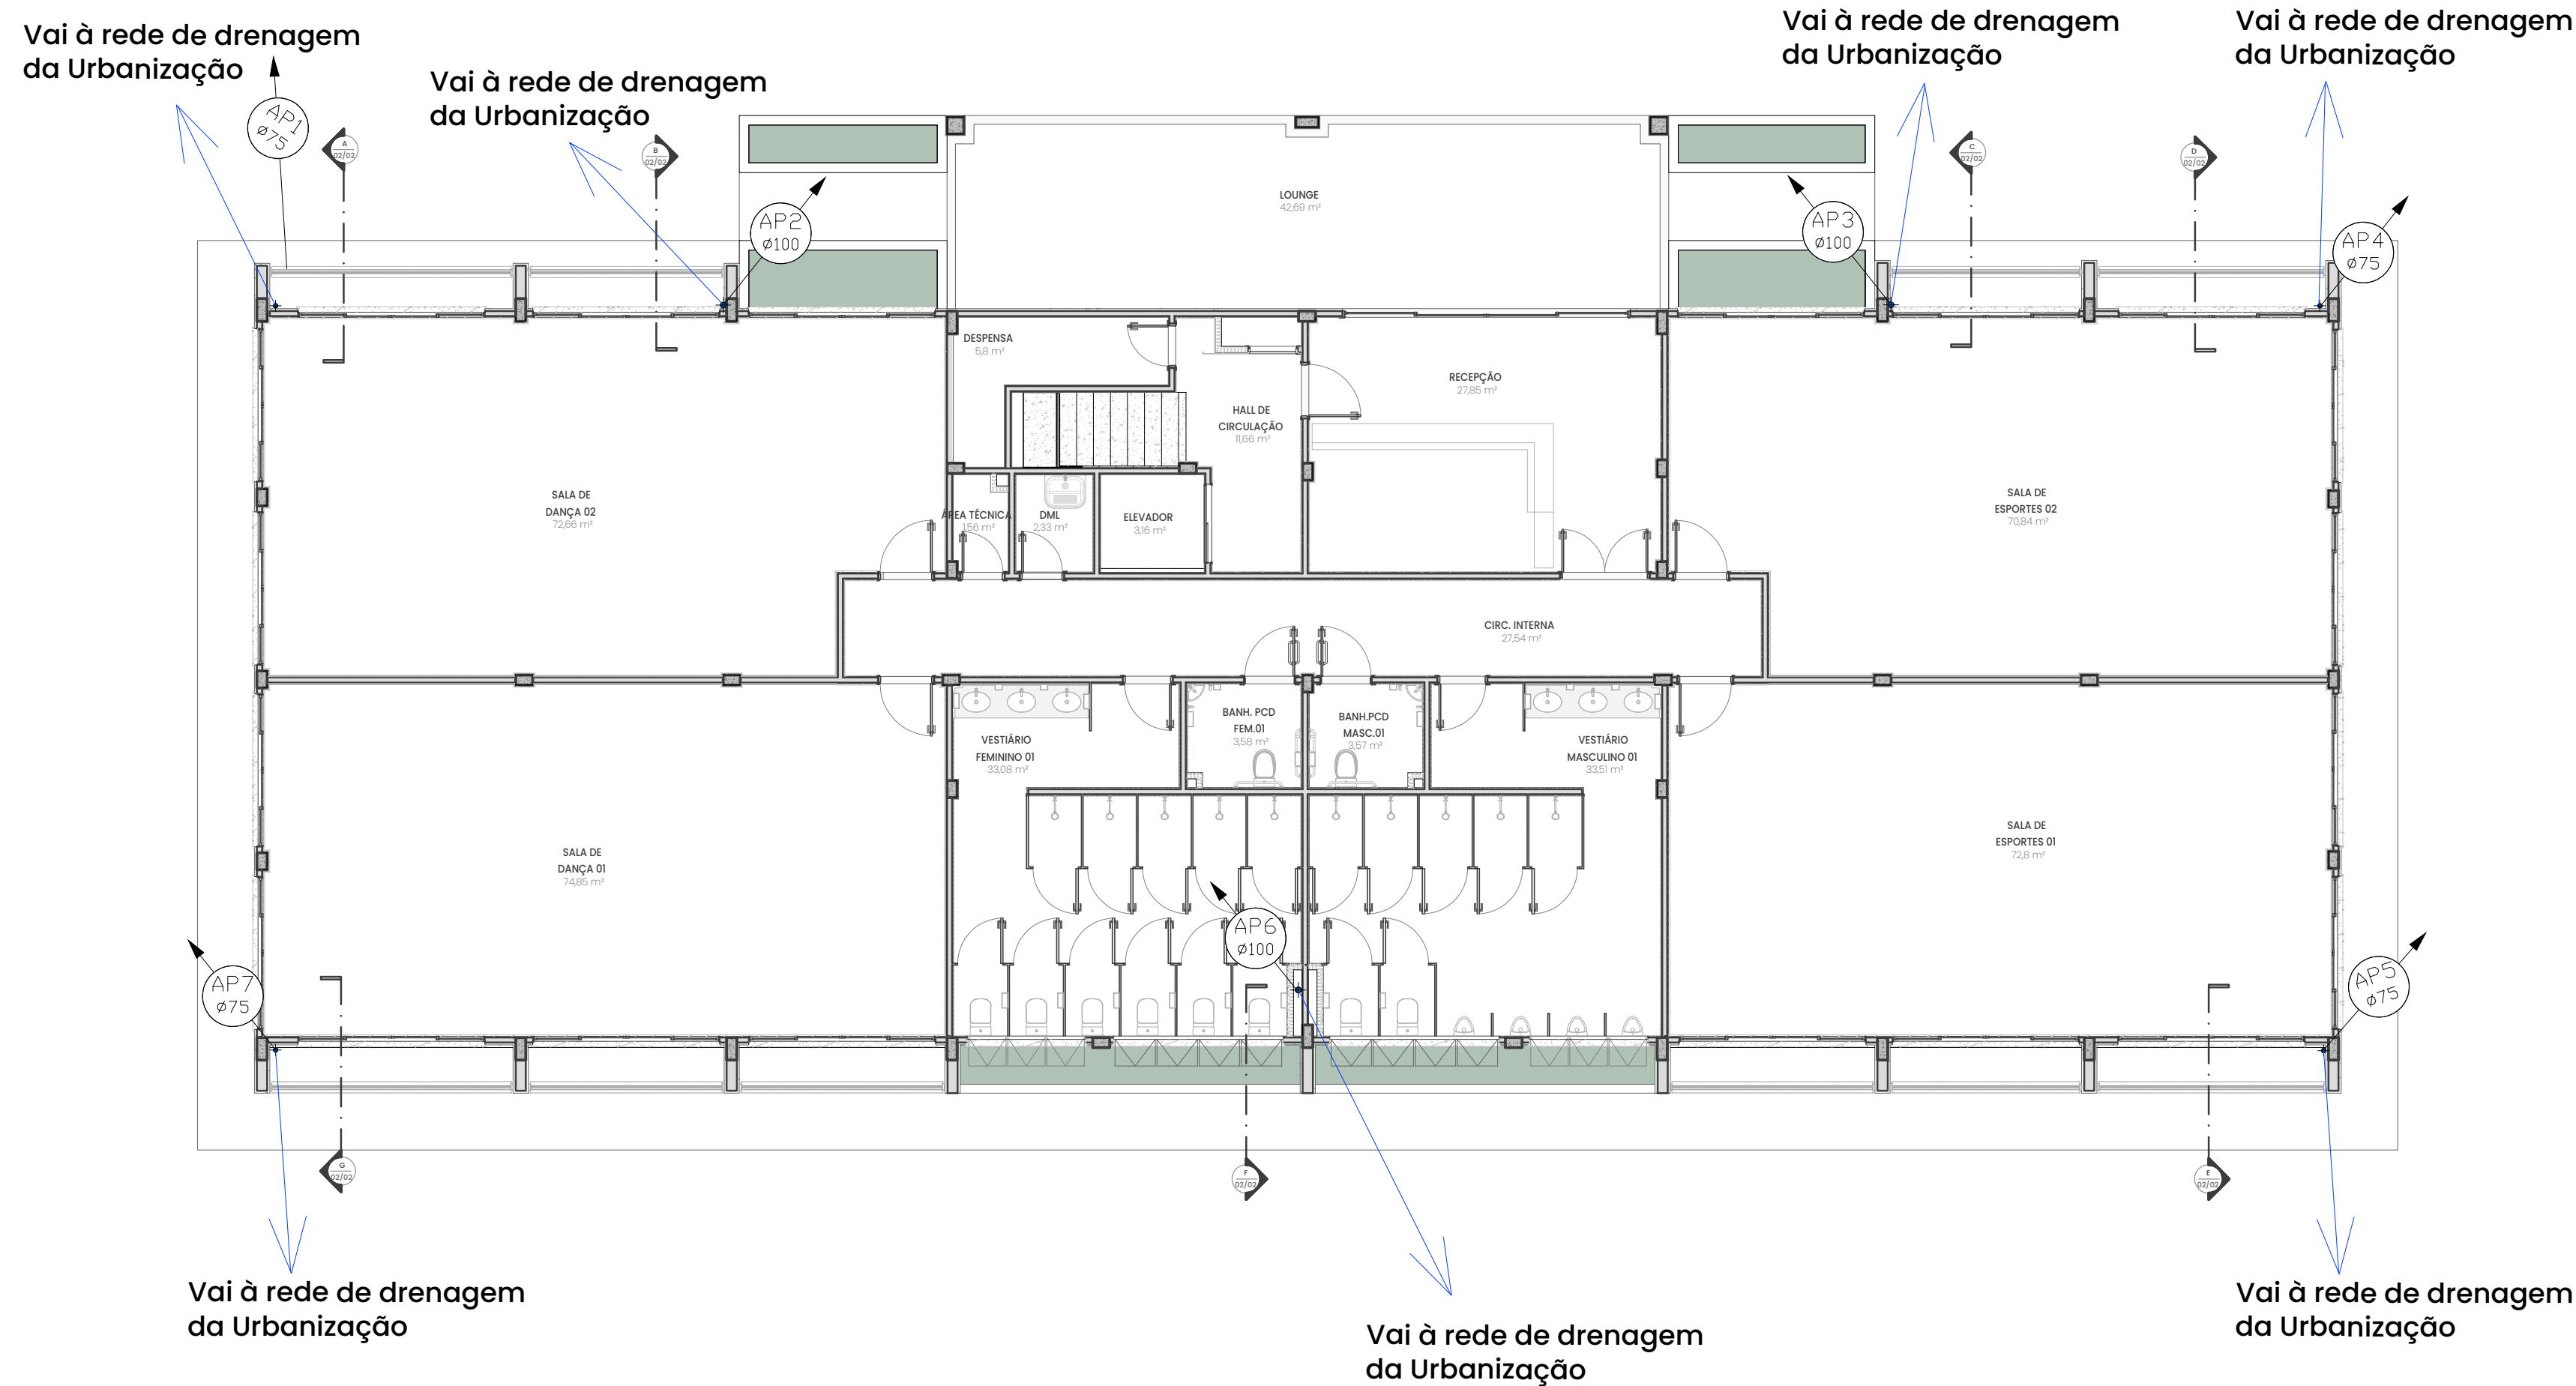

PLANTA BAIXA DO TÉRREO
Escala: 1/100

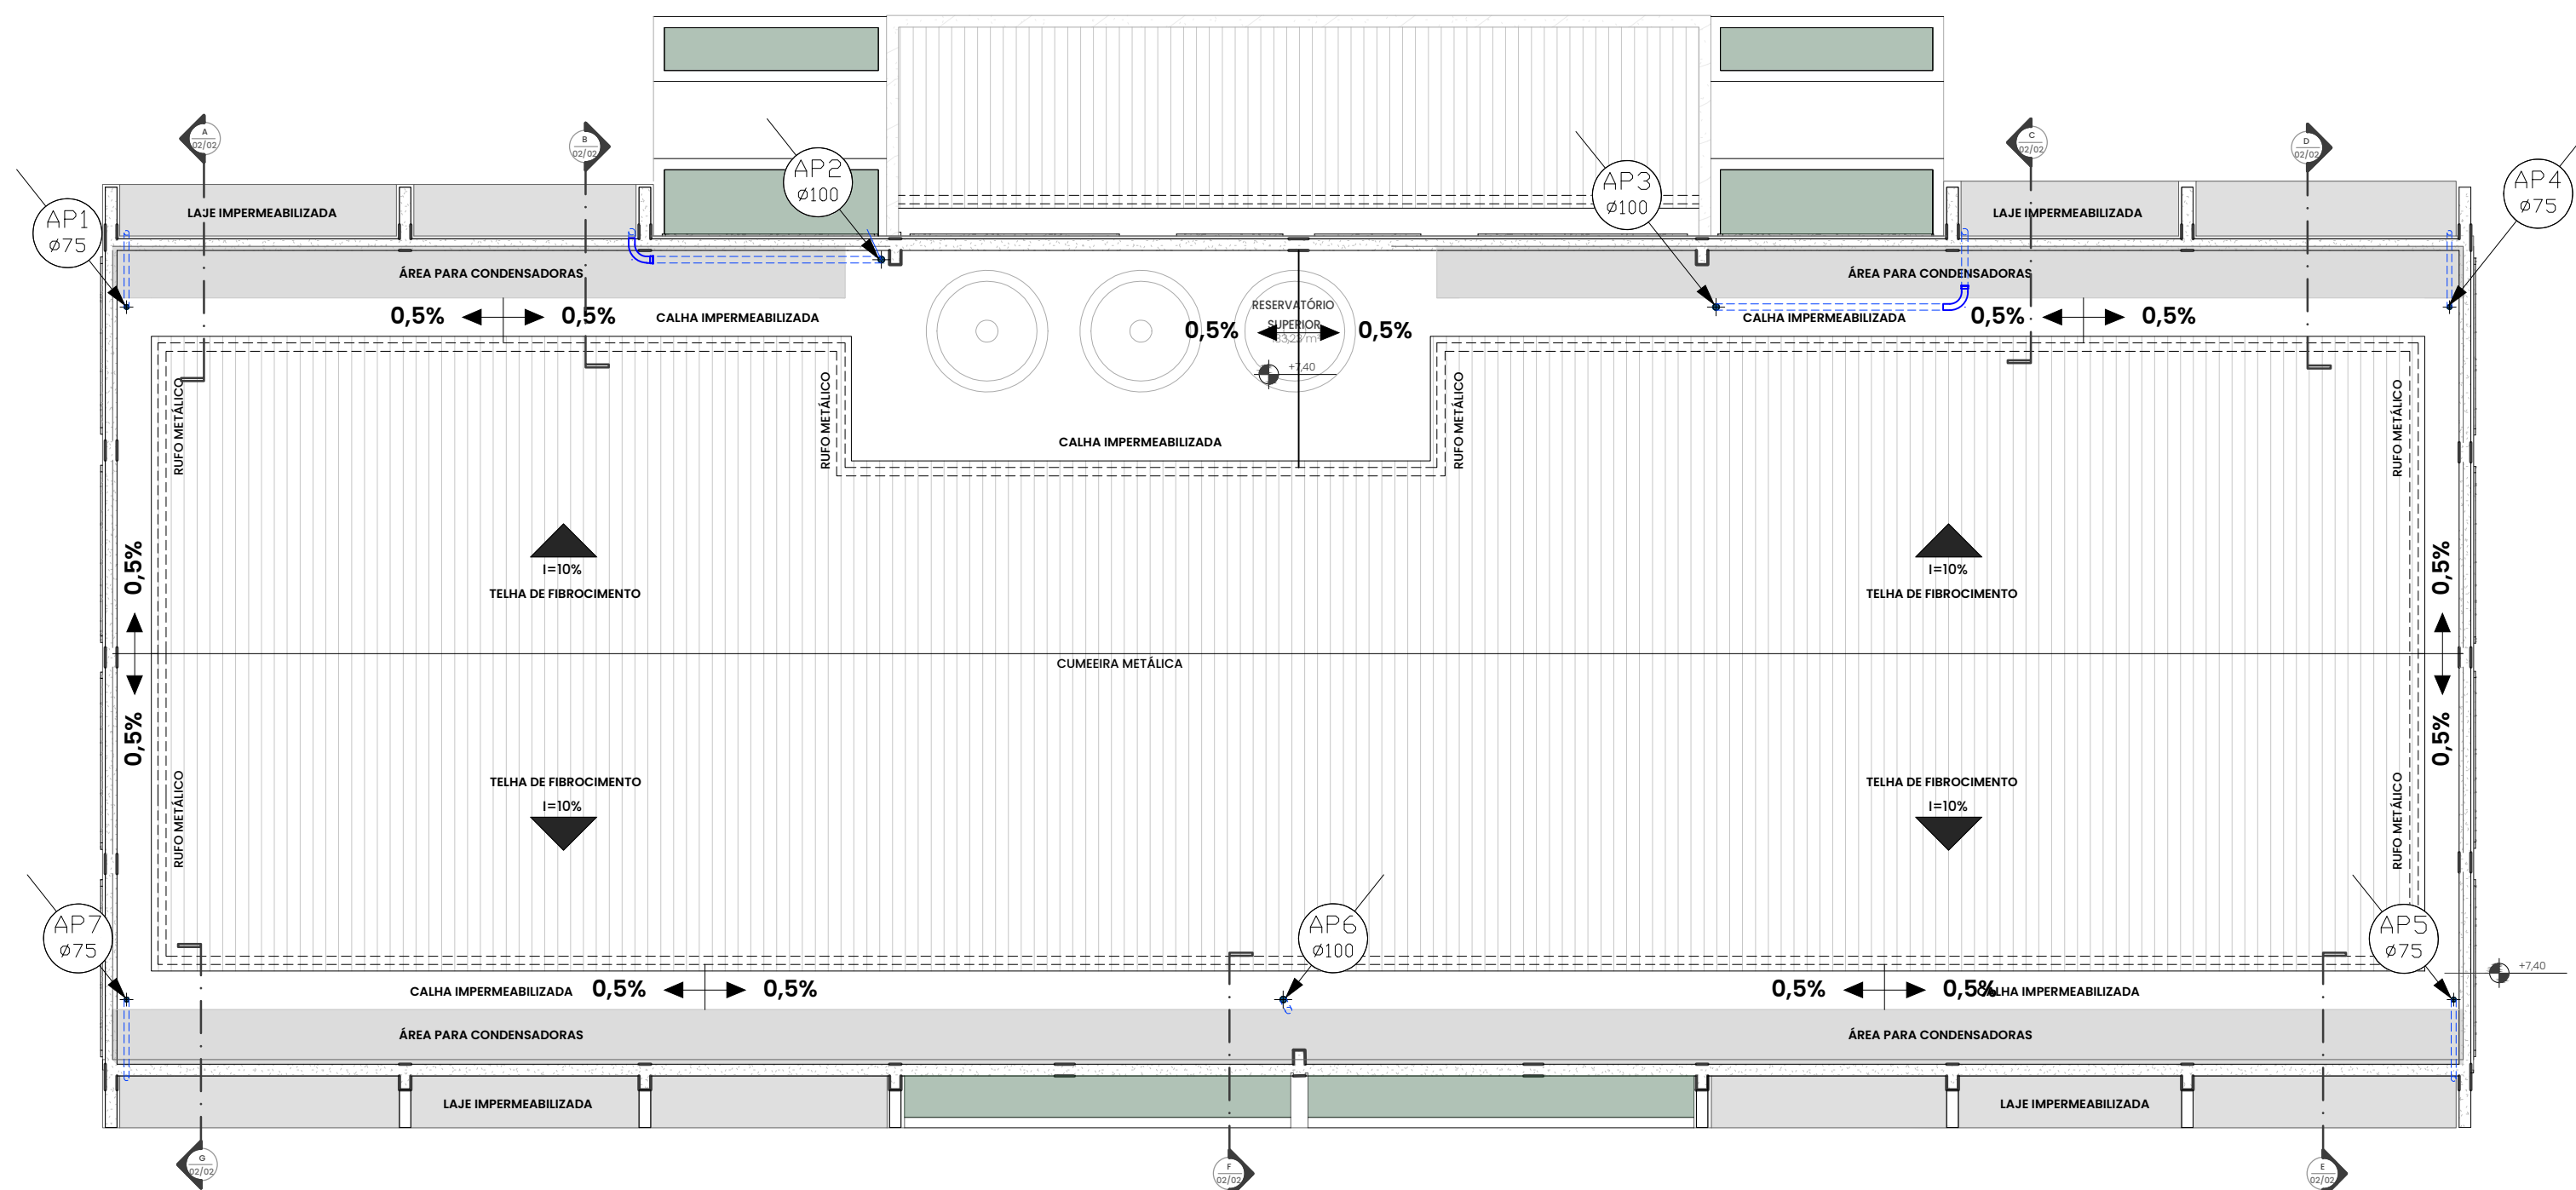

PLANTA BAIXA DA COBERTURA
Escala: 1/100

NORMAS:
ABNT NBR 10844/1989 – INSTALAÇÕES PREDIAIS DE ÁGUAS PLUVIAIS

- NOTAS:
- 1 – OS TUBOS DEVEM SER SEMPRE UNIDOS POR BOLSA E/OU CONEXÃO APROPRIADA (LUVA DE CORRER OU LUVA SIMPLES DE ACORDO COM AS LIGAÇÕES A SEREM REALIZADAS), SENDO VEDADO QUALQUER OUTRO MÉTODO DE UNIÃO NÃO CONDICIONADO EM NORMA TÉCNICA.
 - 2 – AS JUNTAS PODEM SER SOLDÁVEIS (COM AUXÍLIO DE ADESIVO PLÁSTICO E/OU ELÁSTICAS (COM ANEL DE BORRACHA). NÃO É PERMITIDO APLICAR ADESIVO PLÁSTICO JUNTO COM O ANEL DE BORRACHA.
 - 3 – NA EXECUÇÃO DAS JUNTAS DEVE-SE DEIXAR UM RECUO AO FINAL DOS ENCAIXES DE 5MM PARA TUBULAÇÕES EXPOSTAS E 2MM PARA TUBULAÇÕES ENTERRADAS A FIM DE PERMITIR A DILATAÇÃO DA JUNTA.
 - 4 – AS TUBULAÇÕES VERTICAIS QUE NÃO FOREM CHUMBADAS AS PAREDES DEVEM SER FIXADAS POR ABRAÇADEIRAS E PARAFUSOS, SENDO ESTES CONJUNTOS ESPAÇADOS A CADA 2,00M.
 - 5 – AS TUBULAÇÕES DEVERÃO POSSUIR INCLINAÇÕES, CONFORME INDICADO EM PLANTA.
 - 6 – AS COTAS INFORMADAS CONSIDERAM AS COTAS APRESENTADAS NO PROJETO DE ARQUITETURA DEVENDO AS ALTURAS SEREM CONVERTIDAS PARA O PROJETO DE IMPLANTAÇÃO.
 - 7 – AS SAÍDAS QUE ESTÃO INFORMANDO "VAI A REDE DE DRENAGEM DA URBANIZAÇÃO" TERÃO SEUS ENCAMINHAMENTOS E COTAS CONTABILIZADOS NO RESPECTIVO PROJETO DE DRENAGEM DE ÁGUAS PLUVIAIS DA URBANIZAÇÃO.
 - 8 – AS TUBULAÇÕES QUE PERFUREM ELEMENTOS ESTRUTURAIS NÃO DEVEM SER SOLIDÁRIOS COM OS MESMOS, ANTES DA CONCRETAGEM DEVEM-SE DEIXAR PASSAGENS COM TUBOS DE DIÂMETRO UM PONTO DIÂMETRO ACIMA DO TUBO PASSANTE.

LEGENDA DE ITENS

- AP1 ø75 TUBO QUE DESCE
AP2 ø100 TUBO QUE SOBE
INC=2% INCLINAÇÃO NO PÁTIO
DÍAMETRO-INCLINAÇÃO TUBOS PVC
RALO SEMI-ESFÉRICO
JOELHO DE 45°
CURVA LONGA 87° E 30°

CONDUTORES VERTICAIS DE ÁGUAS PLUVIAIS		QUANT.
TUBO DE PVC JUNTA ELÁSTICA 100MM		35 M
TUBO DE PVC JUNTA ELÁSTICA 75MM		39 M
JOELHO DE PVC DE 90° DE 100MM		6 UN
JOELHO DE PVC DE 90° DE 75MM		8 UN
FIXAÇÃO VERTICAL DE TUBO DE PVC 100MM		30 M
FIXAÇÃO VERTICAL DE TUBO DE PVC 75MM		22 M
LUVA DE PVC JUNTA ELÁSTICA 100MM		8 UN
LUVA DE PVC JUNTA ELÁSTICA 75MM		9 UN
RALO DE COBERTURA SEMI-ESFÉRICO (ABACAXI) 4"		3 UN
RALO DE COBERTURA SEMI-ESFÉRICO (ABACAXI) 3"		4 UN
JOELHO DE PVC DE 45° DE 100MM		2UN
CURVA 87° 30MINUTOS DE 100MM PVC		3 UN
CURVA 87° 30MINUTOS DE 75MM PVC		4 UN
CURVA LONGA 90° DE 100MM PVC		2 UN

REV.	DESCRIÇÃO	DATA	EXEC.	VERIF.
1	REVISÃO GERAL	20/06/2022	MCR	MCR
0	EMIÇÃO INICIAL	20/05/2022	MCR	MCR
EMITENTE				
CONSORCIO QUANTA / TETRIS / FLEX			EXEC.	MCR
CONTRATO Nº 006/2022			DES.	RUY
MARCOS CAMARA REBELO - CREA/RJ - 200727911-8			VER.	MCR
				13/05/2022
				13/05/2022
				20/05/2022



SECRETARIA MUNICIPAL DE DESENVOLVIMENTO ECONÔMICO

TÍTULO				
COMPLEXO EDUCACIONAL - RIO DA AREIA				
PROJETO BÁSICO DE ÁGUAS PLUVIAIS - CONEXÃO DO FUTURO				
PLANTAS				
LOCAL	RUA MELCHIADES M. DA SILVA - RIO DA AREIA, 1º DISTRITO - SAQUAREMA - RJ	ARQ. ELETRÔNICO	SQ-05006_RIO DA AREIA_CF_PB-DAP-R01	
Nº	PD003-SBP008	ESCALA	INDICADA	DATA
				JUNHO/2022
				PRANCHA
				01/02