



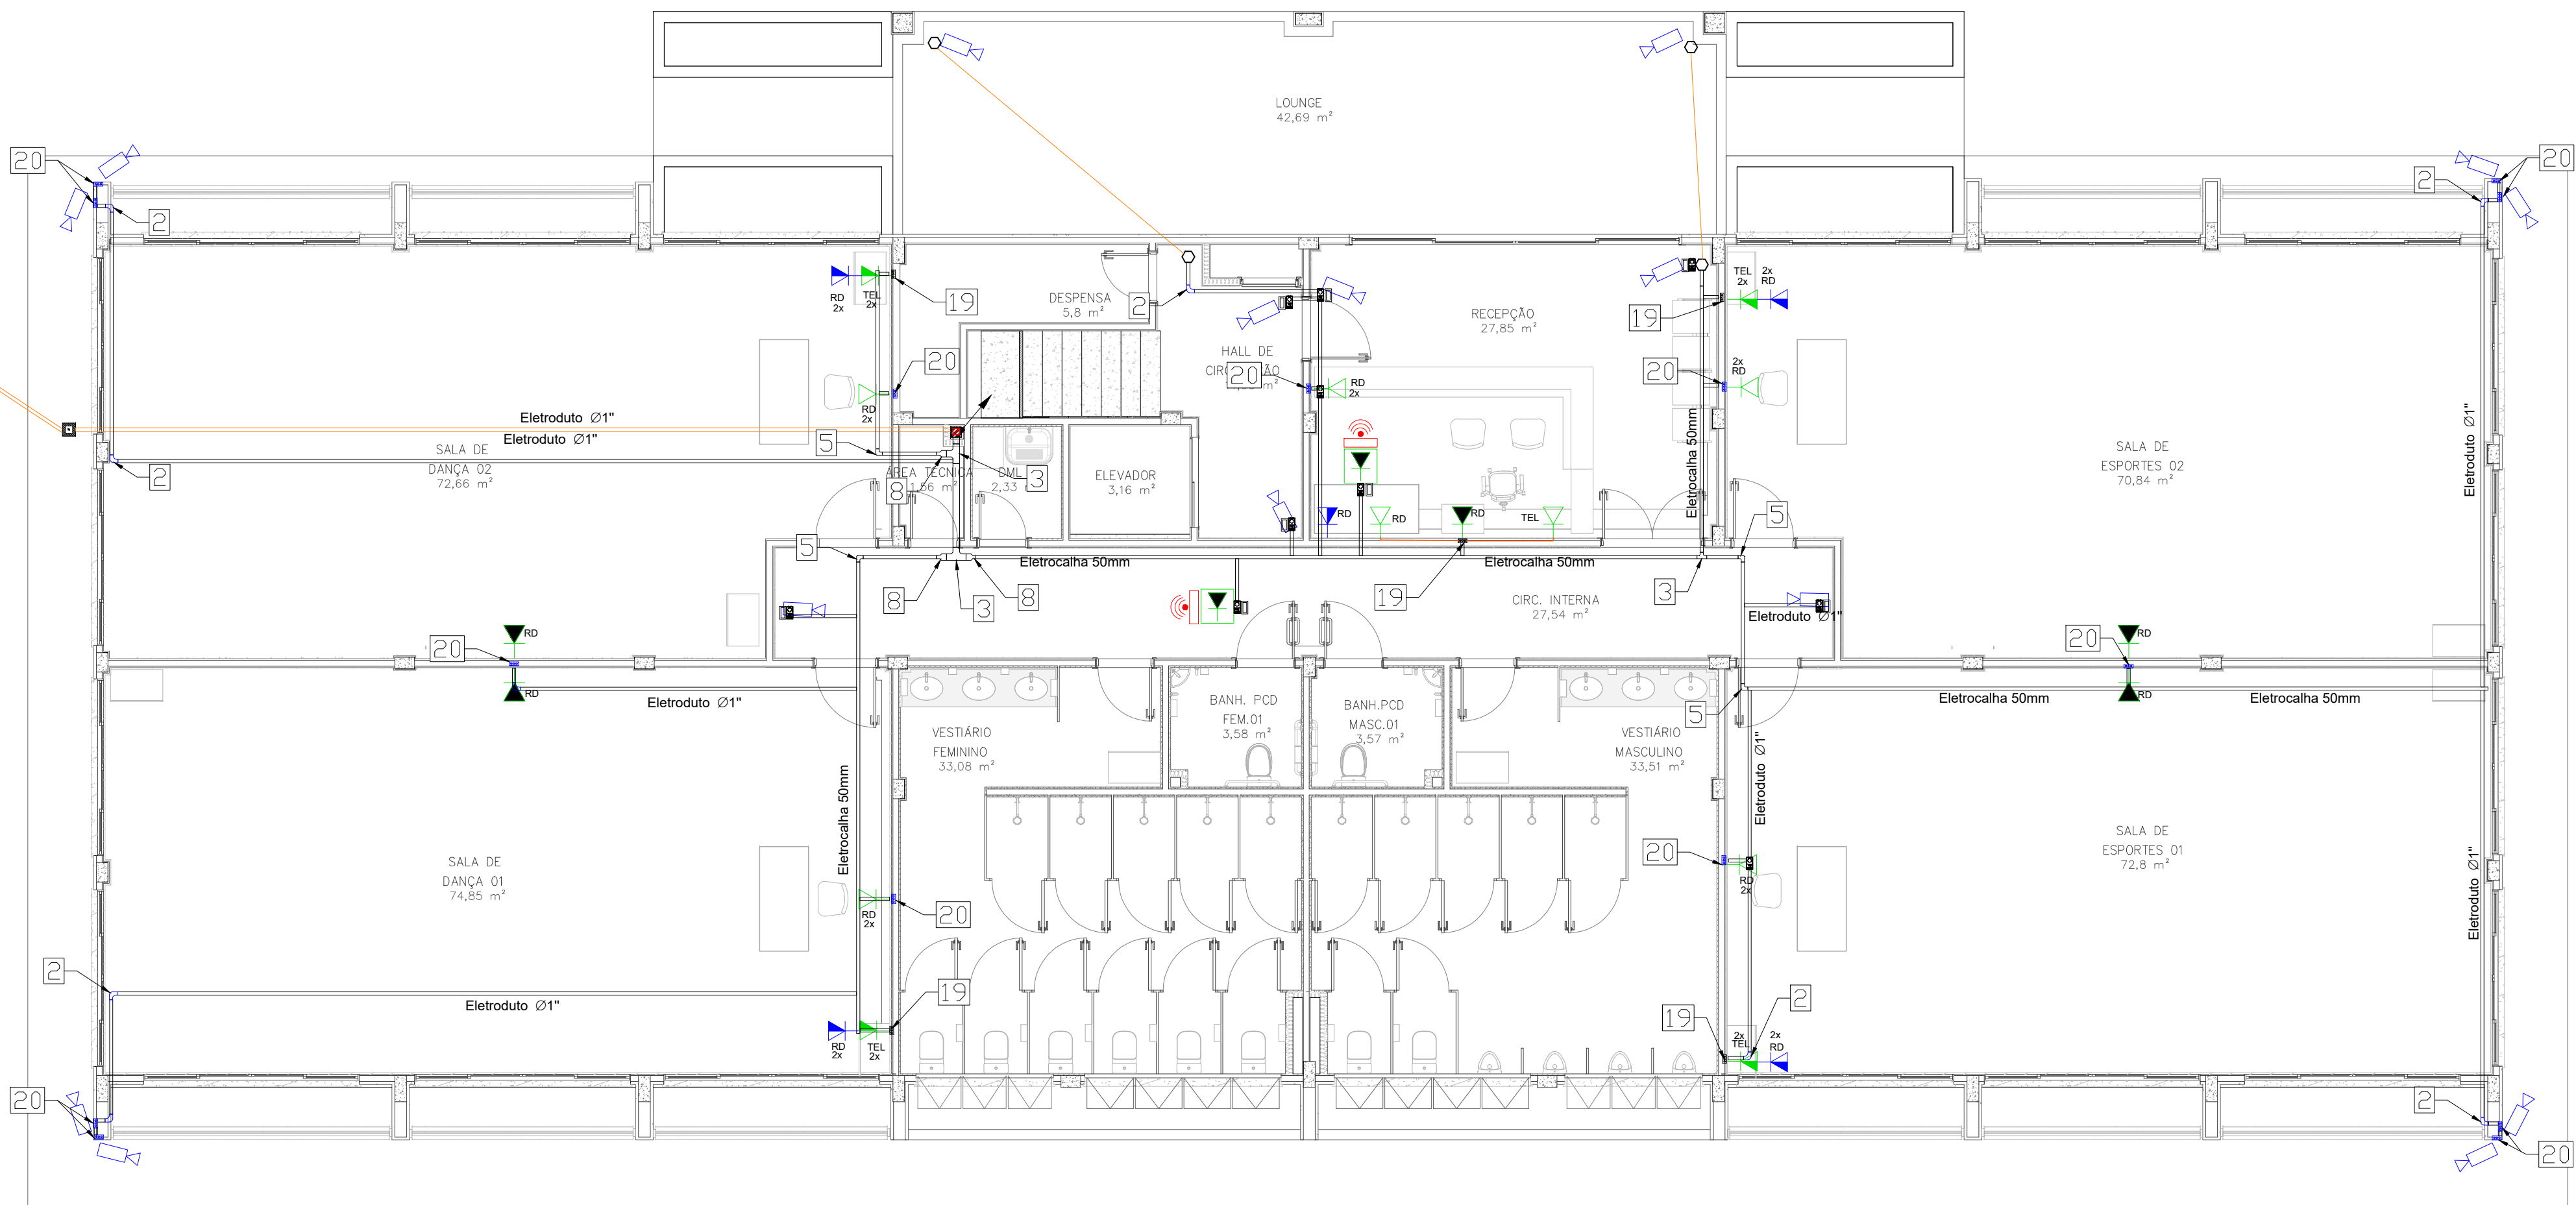

1 PLANTA BAIXA TÉRREO- TELEFONIA E CFTV

ESCALA: 1/75

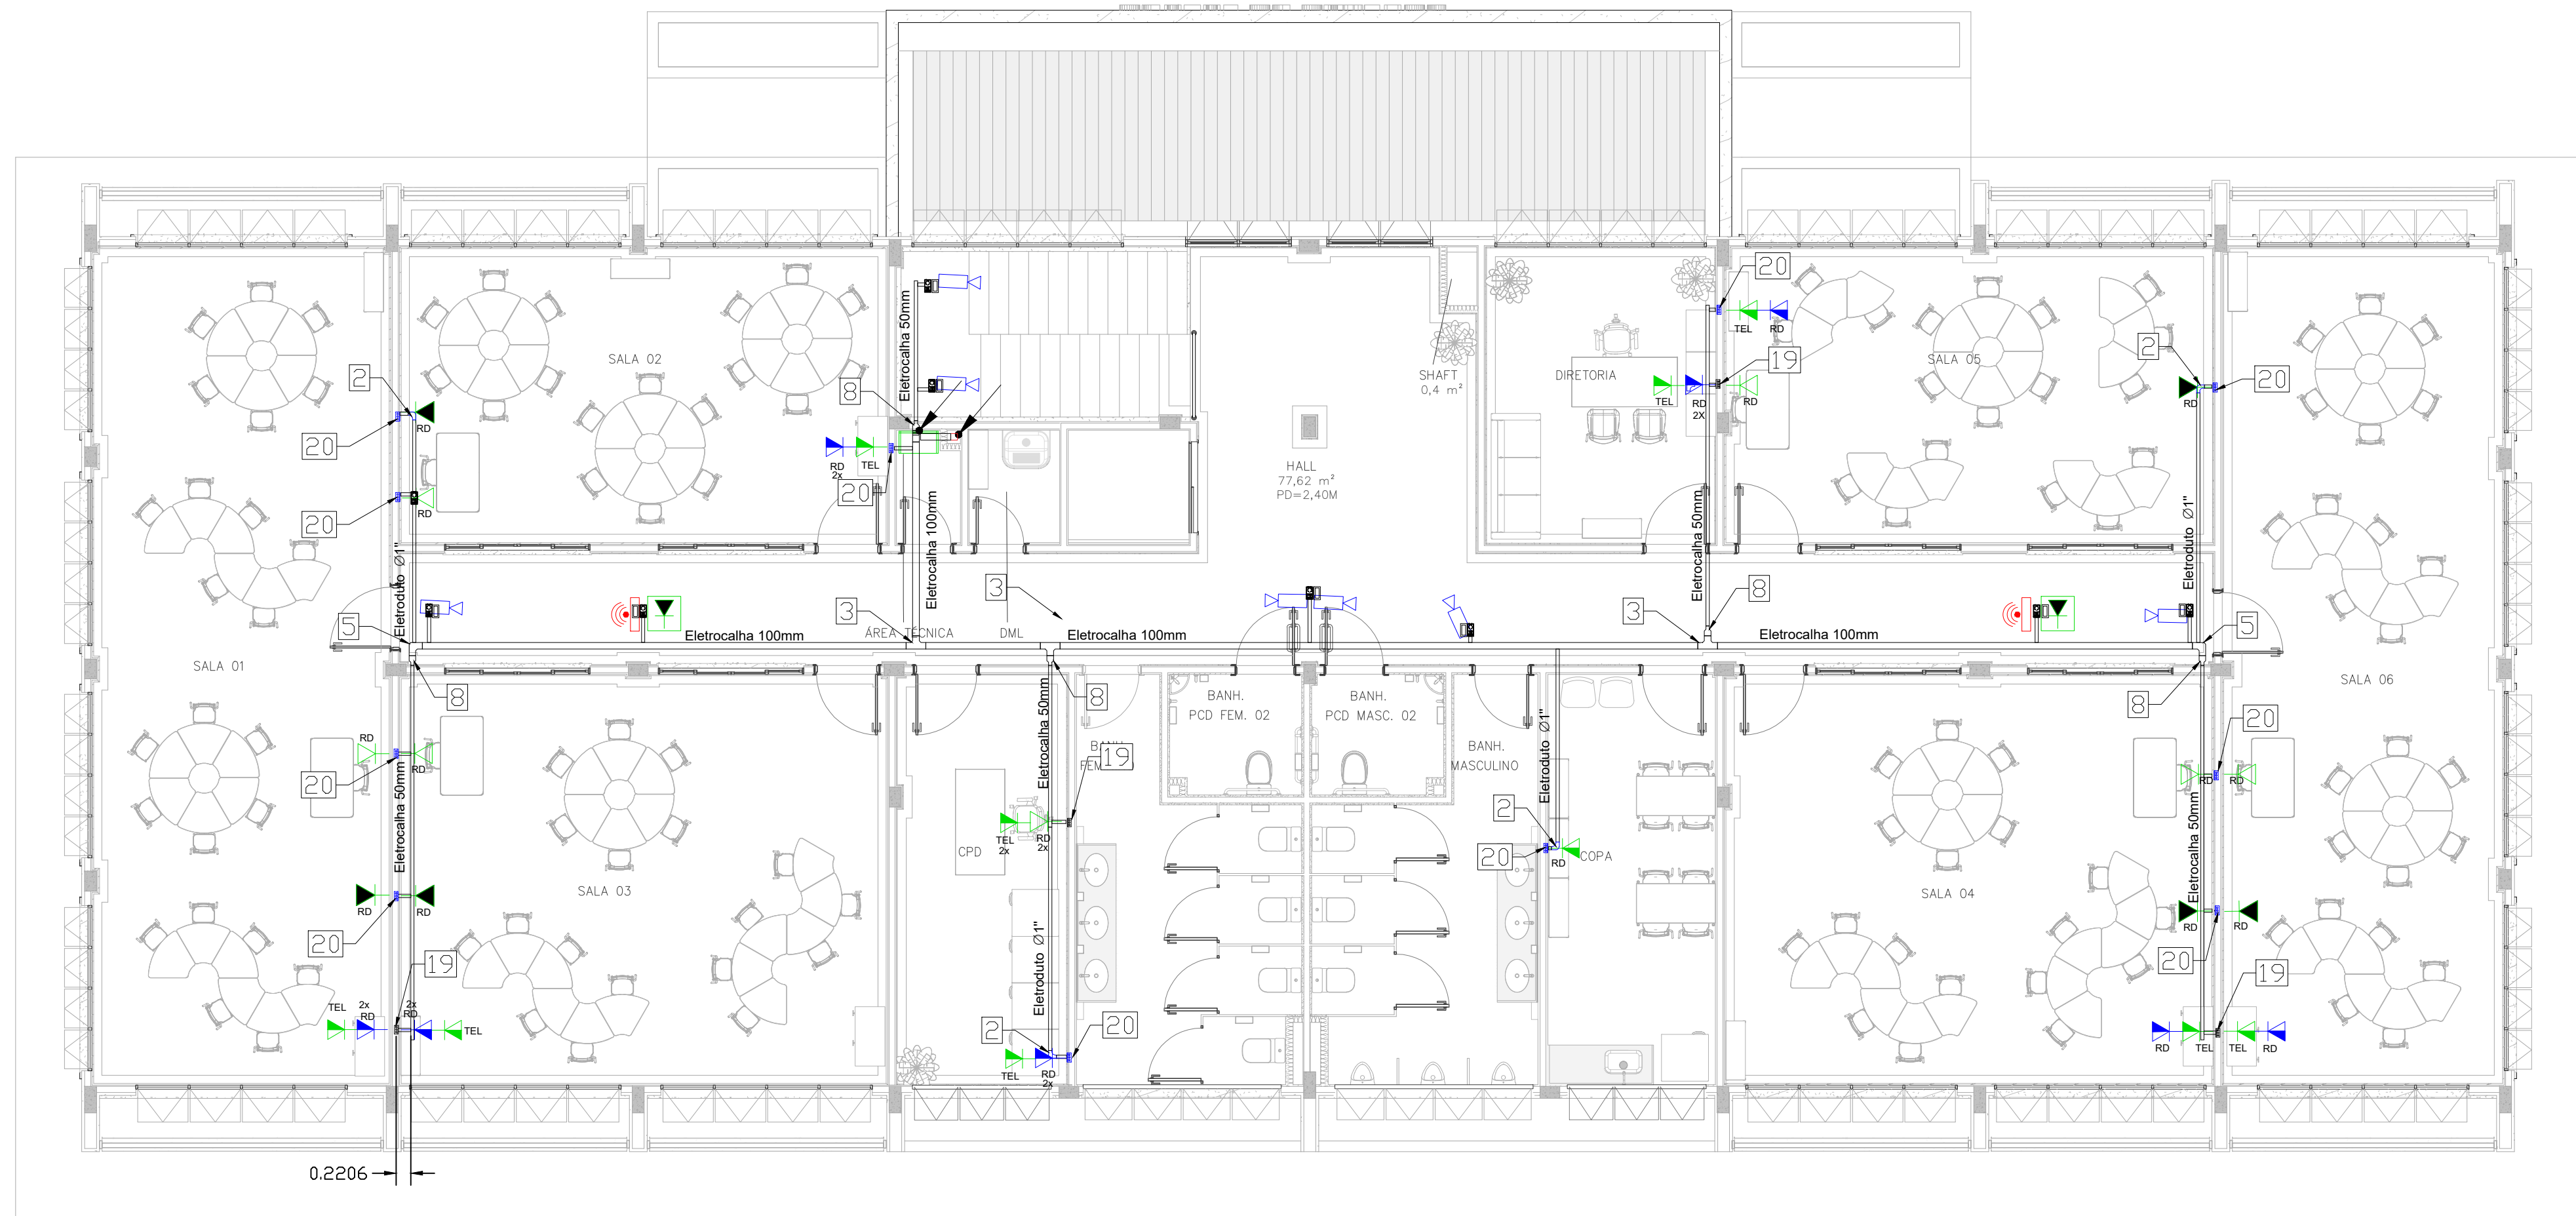

2 PLANTA 1º PAVIMENTO TELEFONIA E CFTV

ESCALA: 1/75

NOTA:

- OS EQUIPAMENTOS DEFINIDOS NA LISTA DE MATERIAL COMO RESPONSABILIDADE DA CONTRATANTE NÃO ESTÃO CALCULADOS PARA EFEITO ORÇAMENTÁRIO, APENAS ORIENTATIVO, PARA AQUISIÇÃO FUTURA.

LEGENDA:

1		CAIXA CONDULETE 4"x2" COM 5 SAÍDAS
2		CURVA DE 90º ELETRODUTO DE 1"
3		TÊ HORIZONTAL 90º
4		TÊ VERTICAL DE DESCIDA
5		CURVA HORIZONTAL
6		CAIXA DE PVC PARA DRYWALL
7		CAIXA DE PVC 4X2
8		REDUÇÃO CONCÊNTRICA
9		CAIXA DE PASSAGEM EM PVC 30X30 - PISO
10		PONTO DE SUBIDA
11		PONTO DE SUBIDA
12		ROTEADOR WI-FI
13		CÂMERA DE SEGURANÇA IPOE
14		PONTO DE TELEFONE BAIXA - 0,30m
15		PONTO DE REDE BAIXA - 0,30m
16		PONTO DE REDE ALTA - 2,00m
17		PONTO DE TELEFONIA MÉDIA - 1,30m
18		PONTO DE REDE MÉDIA - 1,30m
19		CAIXA DE PASSAGEM PVC PAREDE 4"x4"
20		CAIXA DE PASSAGEM PVC PAREDE 4"x2"
21		RACK 1GU - PAREDE
22		ELETROCALHA PERFORADA 100MMX50MM
23		ELETROCALHA PERFORADA 50MMX50MM
24		ELETRODUTO RÍGIDO DE 1" POLEGADA, ANTICHAMA PARA INSTALAÇÕES DE FORRO E LAJE.
25		ELETRODUTO PEAD RÍGIDO DE 1" POLEGADA, ANTICHAMA PARA INSTALAÇÕES PAREDE.
26		ELETRODUTO PEAD RÍGIDO DE 1" POLEGADA, ANTICHAMA PARA INSTALAÇÕES DA FIBRA ÓPTICOS NO PISO.
27		CAIXA OCTOGONAL 4"x4"
28		CURVA VERTICAL EXTERNA
29		CURVA VERTICAL INTERNA

0	REVISÃO DE LAYOUT E LISTA DE MATERIAL	30/06/2022	MCR	MCR
0	EMIÇÃO INICIAL	29/05/2022	FRED	MCR
REV.	DESCRIÇÃO	DATA	EXEC.	VERIF.
EMITENTE	CONSORCIO QUANTA / TETRIS / FLEX			
CONTRATO Nº 006/2022	DES.	FRED	20/05/22	
	VER.	FRED	20/05/22	
		MCR	29/05/22	
MARCOS CAMARA REBELO - CREAR/J - 200727911-8				



SECRETARIA MUNICIPAL DE DESENVOLVIMENTO ECONÔMICO

TÍTULO COMPLEXO EDUCACIONAL- PALMITAL- CONEXÃO DO FUTURO
PROJETO BÁSICO DE INSTALAÇÕES TELEMÁTICAS
PLANTA DE DETALHAMENTO

LOCAL	AV. ESTRADA LATINO MELO, NO BAIRRO PALMITAL - 2º DISTRITO (BACAXÁ) SAQUAREMA - RJ	ARQ. ELETRÔNICO	SQ_05012 PALMITAL_CF_PB_TEL_R01
Nº	PD003-SBP006	ESCALA	INDICADA
		DATA	JUNHO / 2022
		PRANCHIA	01/02