


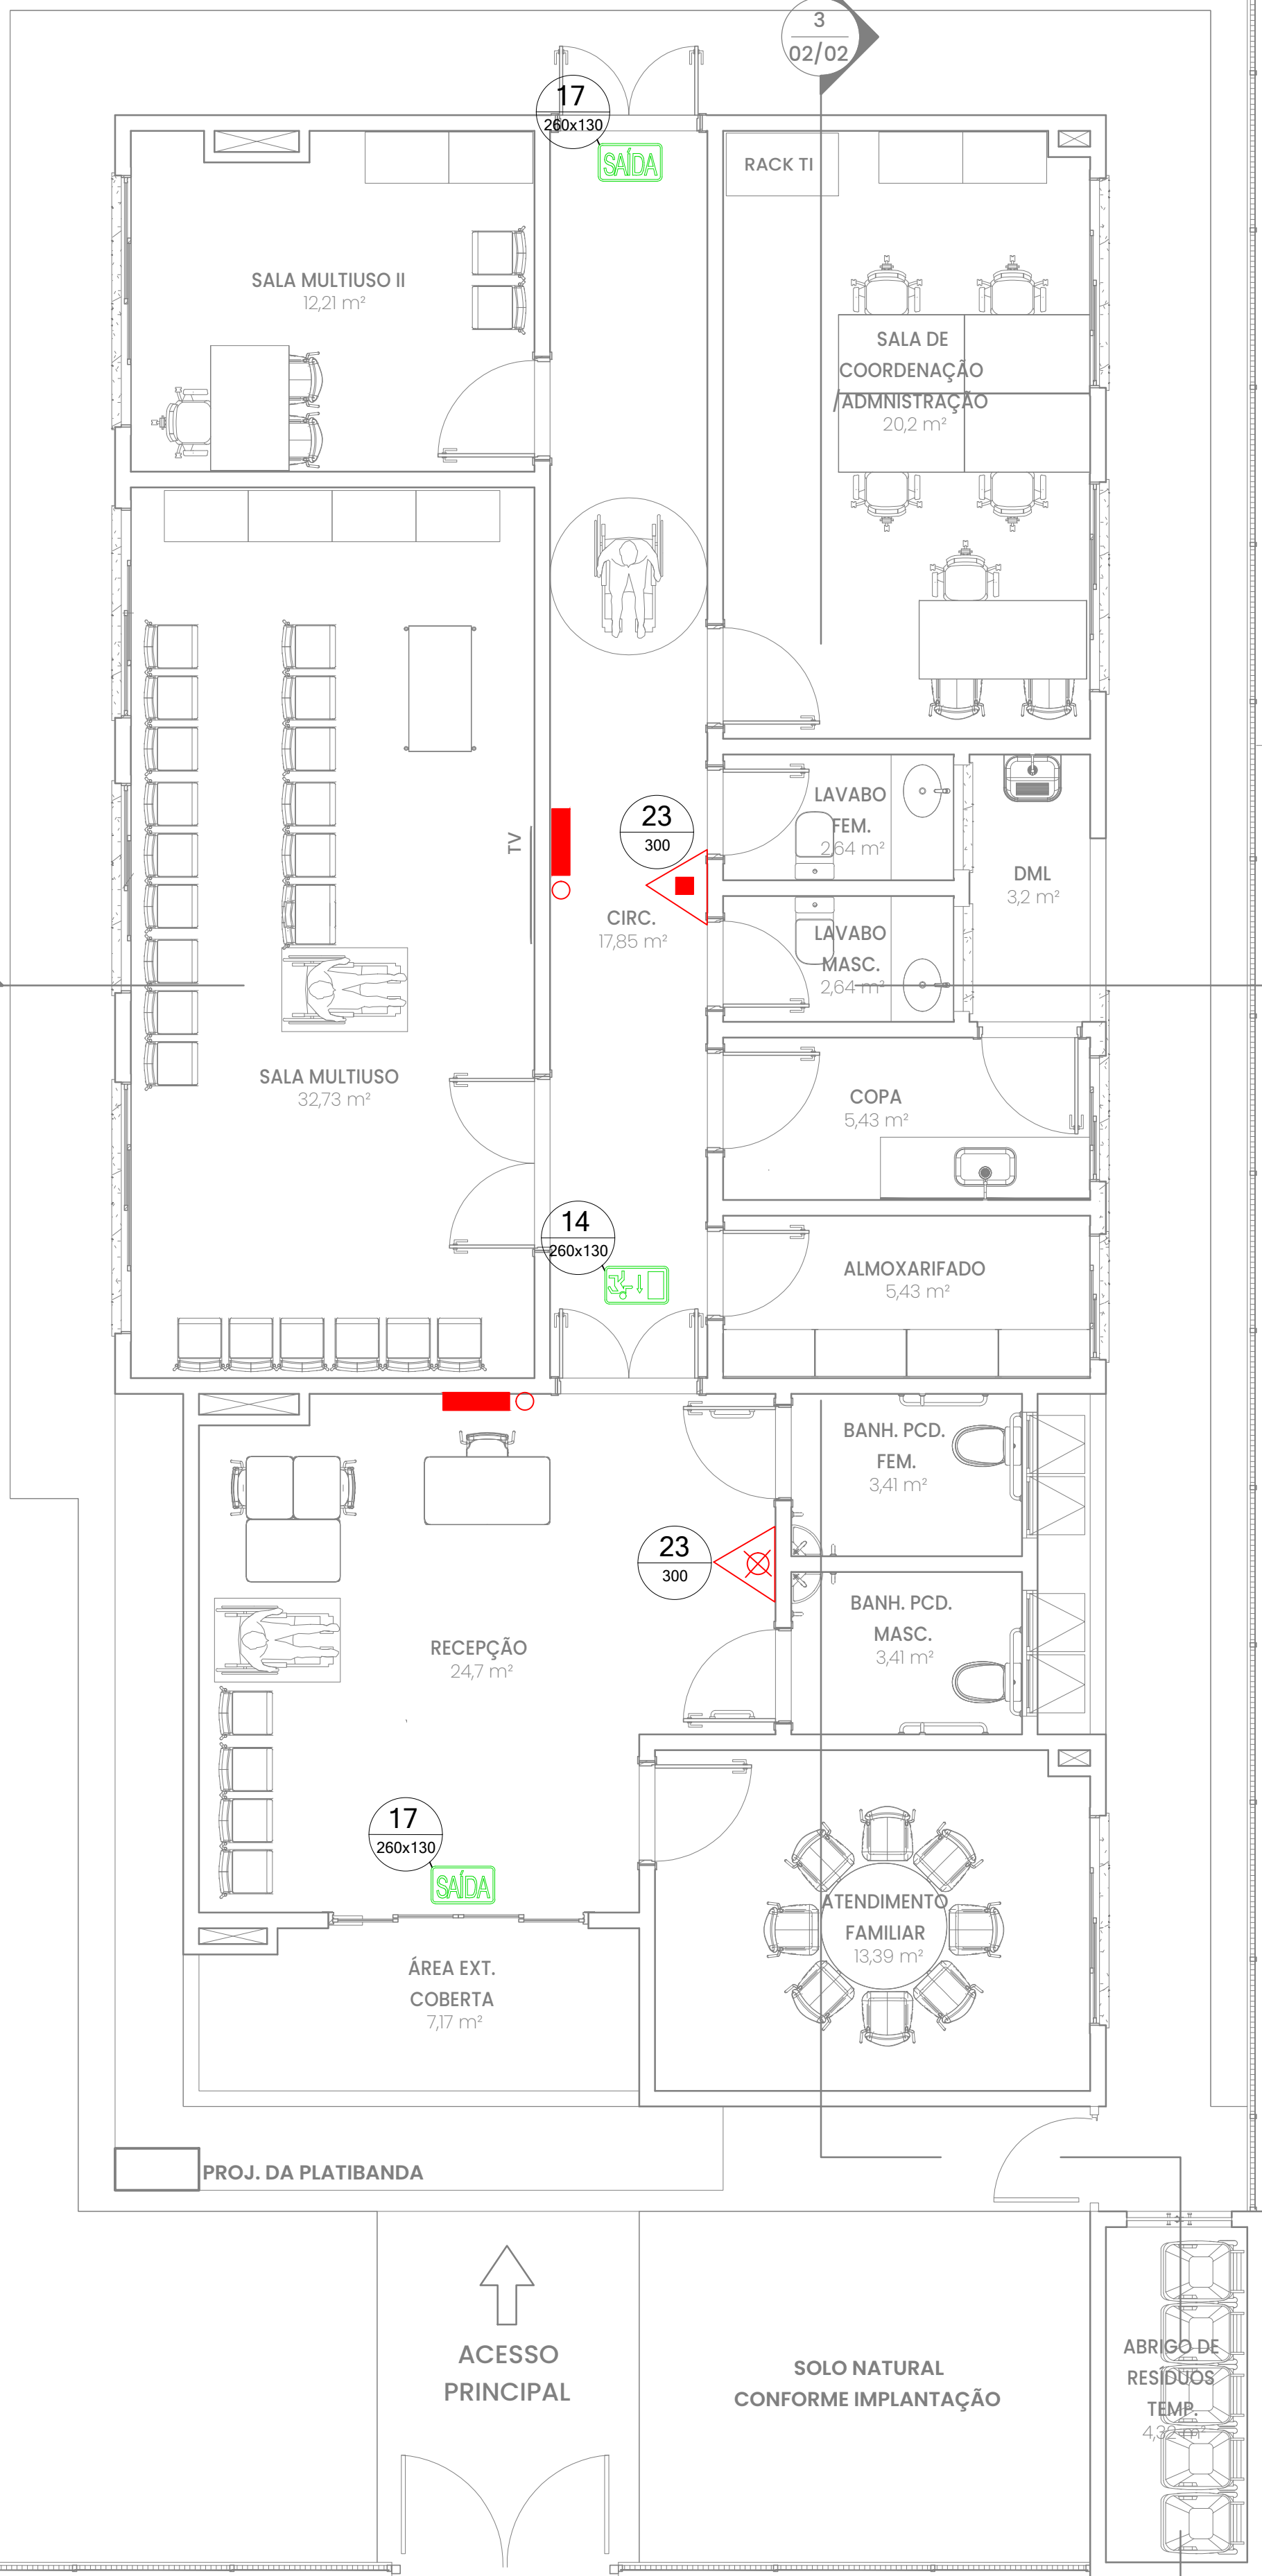


2 CORTE 1
ESCALA 1:100


3 CORTE 3
ESCALA 1:100

4 FACHADA
ESCALA 1:100

SINALIZAÇÃO DE ORIENTAÇÃO

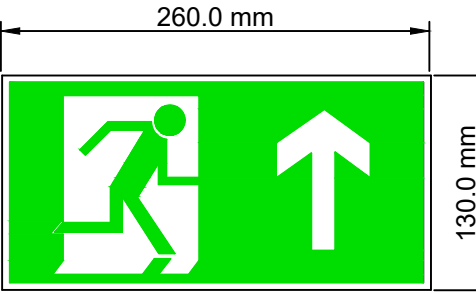

- A) CÓDIGO: 14
B) SIGNIFICADO: SAÍDA DE EMERGÊNCIA;
C) APLICAÇÃO: INDICAÇÃO DE UMA SAÍDA DE EMERGÊNCIA EM FRENTE;
D) INSTALAÇÃO: ACIMA DA PORTA OU A 1,80m DO PISO;
E) MATERIAL: PLACA DE PVC BRANCA FOTOLUMINESCENTE, ANTICHAMA E FUNDO VERDE.

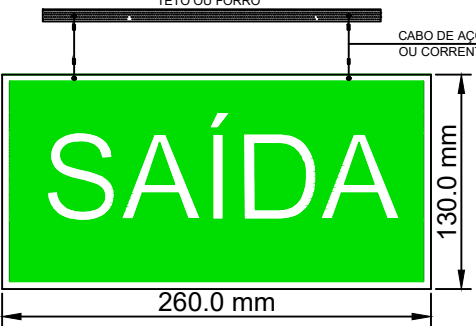


- A) CÓDIGO: 17
B) SIGNIFICADO: SAÍDA DE EMERGÊNCIA;
C) APLICAÇÃO: INDICAÇÃO DA SAÍDA DE EMERGÊNCIA PARA FORA DA EDIFICAÇÃO OU DO LOCAL DE RISCO;
D) INSTALAÇÃO: ACIMA DA PORTA OU A 1,80m DO PISO;
E) MATERIAL: PLACA DE PVC BRANCA FOTOLUMINESCENTE, ANTICHAMA E FUNDO VERDE.


SINALIZAÇÃO EQUIPAMENTOS




- A) CÓDIGO: 23
B) SIGNIFICADO: EXTINTOR DE INCÊNDIO;
C) APLICAÇÃO: INDICAÇÃO DA LOCALIZAÇÃO DO EXTINTOR;
D) INSTALAÇÃO: A 1,80m DO PISO E ACIMA DO EXTINTOR;
E) MATERIAL: PLACA DE PVC BRANCA FOTOLUMINESCENTE, ANTICHAMA E FUNDO VERMELHO.

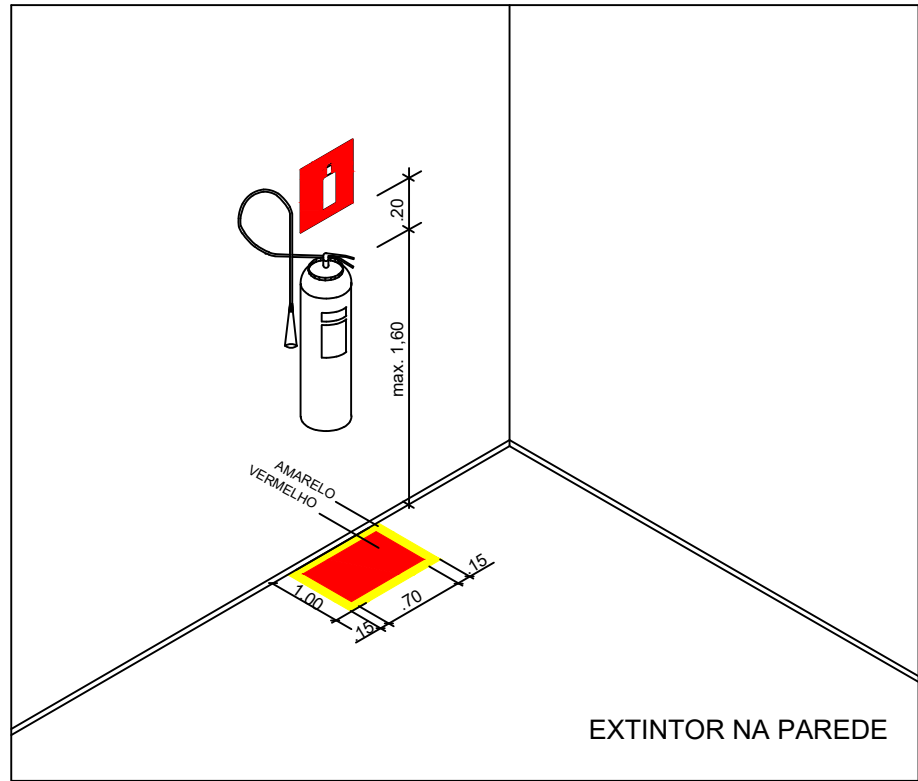

EXTINTOR NA PAREDE

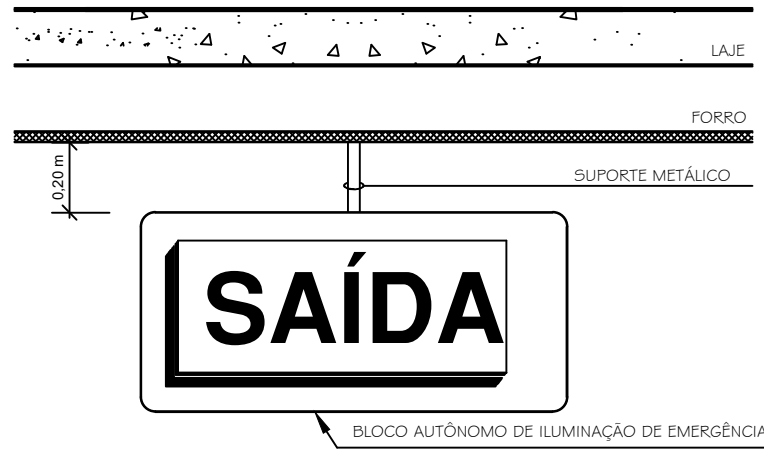

SINALIZAÇÃO DE EMERGÊNCIA
SEM ESCALA

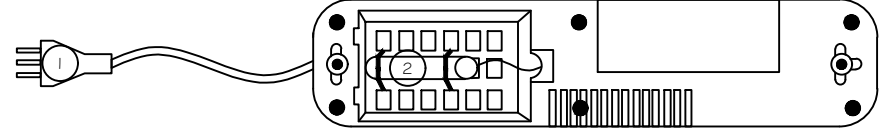

- 1 TOMADA 2P+T LIGADA A REDE PARA ABASTECER A BATERIA
2 BATERIA

ILUMINAÇÃO DE EMERGÊNCIA
SEM ESCALA

NOTAS

- EXTINTORES
DEVERÃO SEGUIR AS SEGUINTESS PREMISSAS:
1 - LACRE INTACTO;
2- ETIQUETA COM IDENTIFICAÇÃO PADRÃO ABNT;
3- SELO DO INMETRO;
4- ETIQUETA DE CONTROLE DE CARGA;
5- DATA DO ÚLTIMO RETESTE DO CILINDRO CRAVADA NESTE EM BAIXO RELEVO. O RETESTE DO CILINDRO TEM VALIDADE DE CINCO ANOS;

LEGENDA DE EQUIPAMENTOS DE COMBATE A INCÊNDIO

REPRESENTAÇÃO	DESCRIÇÃO	QUANTITATIVO
	ILUMINAÇÃO DE EMERGÊNCIA - BLOCO AUTÔNOMO	02 BLOCOS
	INDICAÇÃO SAÍDA DE EMERGÊNCIA	02 UNIDADES
	INDICAÇÃO SENTIDO SAÍDA DE EMERGÊNCIA	01 UNIDADE
	EXTINTOR DE ÁGUA PRESSURIZADA 10 Lt	01
	EXTINTOR DE PÓ ABC 6Kg	01

QUADRO DE PLACAS DE SINALIZAÇÃO DE SEGURANÇA BÁSICA

CÓDIGOS/ DIMENSÕES (mm)	PLACAS	SIGNIFICADO	QUANT.
14 260x130		SAÍDA EM FRENTE	01
17 260x130		SAÍDA	02
23 L=179		PLACA DE INDICAÇÃO DE ÁGUA PRESSURIZADA	01
		PLACA DE INDICAÇÃO DE PÓ QUÍMICO ABC	01

QUADRO DE ÁREAS

ÁREA DA EDIFICAÇÃO 158,71 m²

NOTA

A EDIFICAÇÃO NÃO É ABASTECIDA
POR GÁS CANALIZADO.

NOTA

NÃO HÁ COCÇÃO DE ALIMENTOS
NA EDIFICAÇÃO.



SECRETARIA MUNICIPAL DE DESENVOLVIMENTO ECONÔMICO

TÍTULO COMPLEXO EDUCACIONAL - PALMITAL - APOIO EDUCACIONAL
PROJETO BÁSICO DE INSTALAÇÃO DE PREVENÇÃO CONTRA INCÊNDIO
PLANTA BAIXA EXTINTOR, ILUMINAÇÃO DE EMERGÊNCIA E ROTA DE FUGA

LOCAL	ARQ. ELETRÔNICO	SQ-OS012-PALMITAL-AE-PB-INC-EIR-R00
ESTRADA LATINO MELO, NOBARRIO DE PALMITAL-2º DISTRITO SAQUAREMA-RJ	ESCALA	DATA
PD003-SBP009	INDICADA	ABRIL/2022
		PRANCHIA
		01/01