


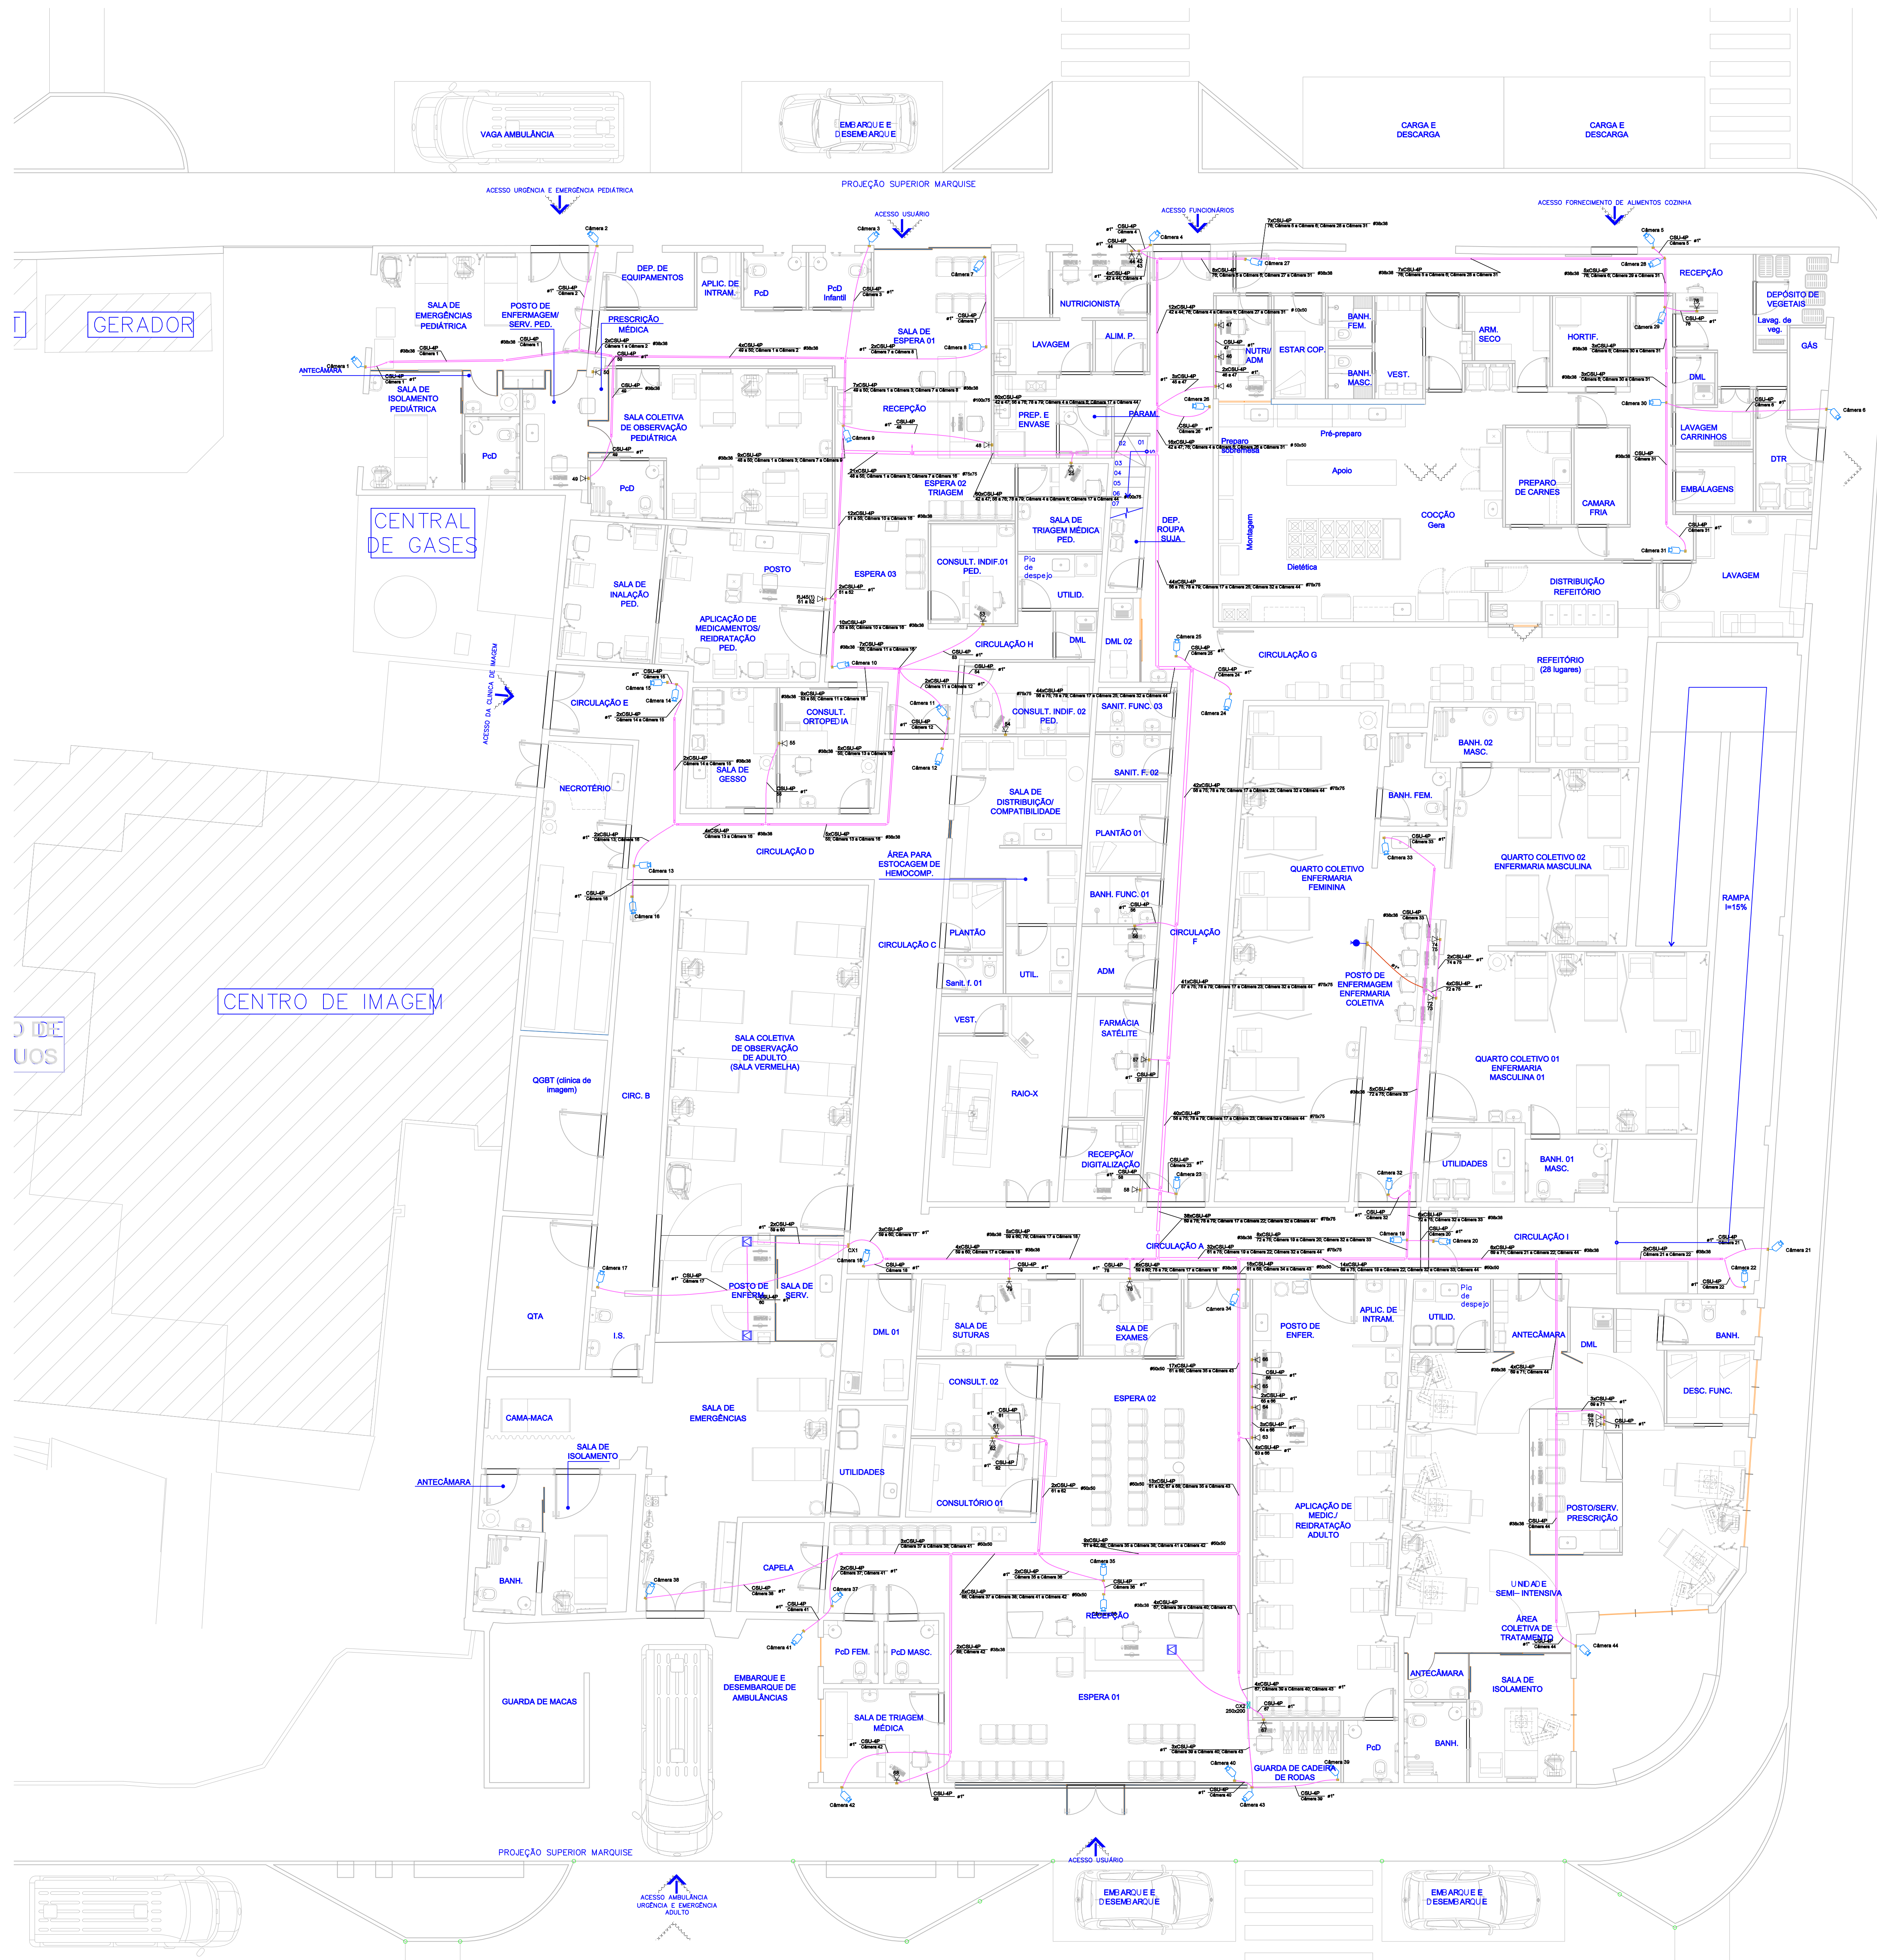

PLANTA BAIXA 1º PAVIMENTO - PROJETO DE CABEAMENTO E CFTV
ESC. 1/75

Legenda	
	Caixa 4x4" de embutir
	Caixa de passagem 250x200 a 0,30 do piso
	Câmera CMOS ou IP à definir
	Ponto de TV a 2,20m do piso
	Ponto rede lógica no piso
	Tomada RJ45 - 2 módulos a 0,30m do piso
	Tomada RJ45 a 0,30m do piso
	Tomada RJ45 - 2 módulos a 1,10m do piso
	Rack aberto

Legenda das indicações	
RJ45(1)	Pontos de cabeamento - RJ 45 - 1 módulo - baixa
RJ45(2)	Pontos de cabeamento - RJ 45 - 2 módulos - baixa
RJ11	Pontos de telefonia - RJ11 - baixa
A INT	Aparelho Interfone - Aparelho interfone - padrão
CSU-4P	Cabo UTP cat 6
CCI-50-2	Cabo de Telefonia para distribuição interna
R1	Caixa subterrânea p/ telefonia - R1 (C=60, L=35, A=50)cm
300x300x300	Alvenaria - piso - 300x300x300 mm
12U	Aberto c/ guias de cabo - 19" - pé niveladores - 12U
24U	Aberto c/ guias de cabo - 19" - pé niveladores - 24U

1	DESIGN: NUNO	REVISÃO	14/04/23	LUS	CLAUSS			
REVISÃO	DATA	EXEC	VERIF	APROV				
IDENTIFICAÇÃO								
HOSPITAL MUNICIPAL PORFIRIO NUNES DE AZEREDO								
ENDEREGO: RUA ADOLFO BRAVO, 107 - SAQUARA - SAQUAREMA								
CONTRATANTE: PREFEITURA MUNICIPAL DE SAQUAREMA - RJ / FUNDO MUNICIPAL DE SAÚDE								
CONTEÚDO: PROJETO DE CABEAMENTO E CFTV PLANTA BAIXA 1º PAVIMENTO								
PB	01/02	R0	14/ABRIL/2023					
Projeto Básico	Prancha N°	Revisão	ESCALA: 1/75					
RESPONSÁVEL TÉCNICO: LUIS FELIPE FONSECA SANTAGO								
DESENVOLVIDOR: ANGELO GIOVANNETTI PETRATO								
ARQUIVO: HMPA1_PLA_001.dwg								
CONTRATANTE:								
PROJETO:								
ASSINATURAS:								
LUIZ FELIPE FONSECA - Assinatura de Responsável Técnico								
SANTAGO ANGELO GIOVANNETTI PETRATO - Assinatura de Desenvolvedor								
LUIZ FELIPE FONSECA SANTAGO - Assinatura de Responsável Técnico								
DIRETOS AUTÓGRAFOS RESERVADOS								
A reprodução total ou parcial sem autorização prévia é proibida e penalizada de acordo com a Lei 5194 de 24.12.95								